




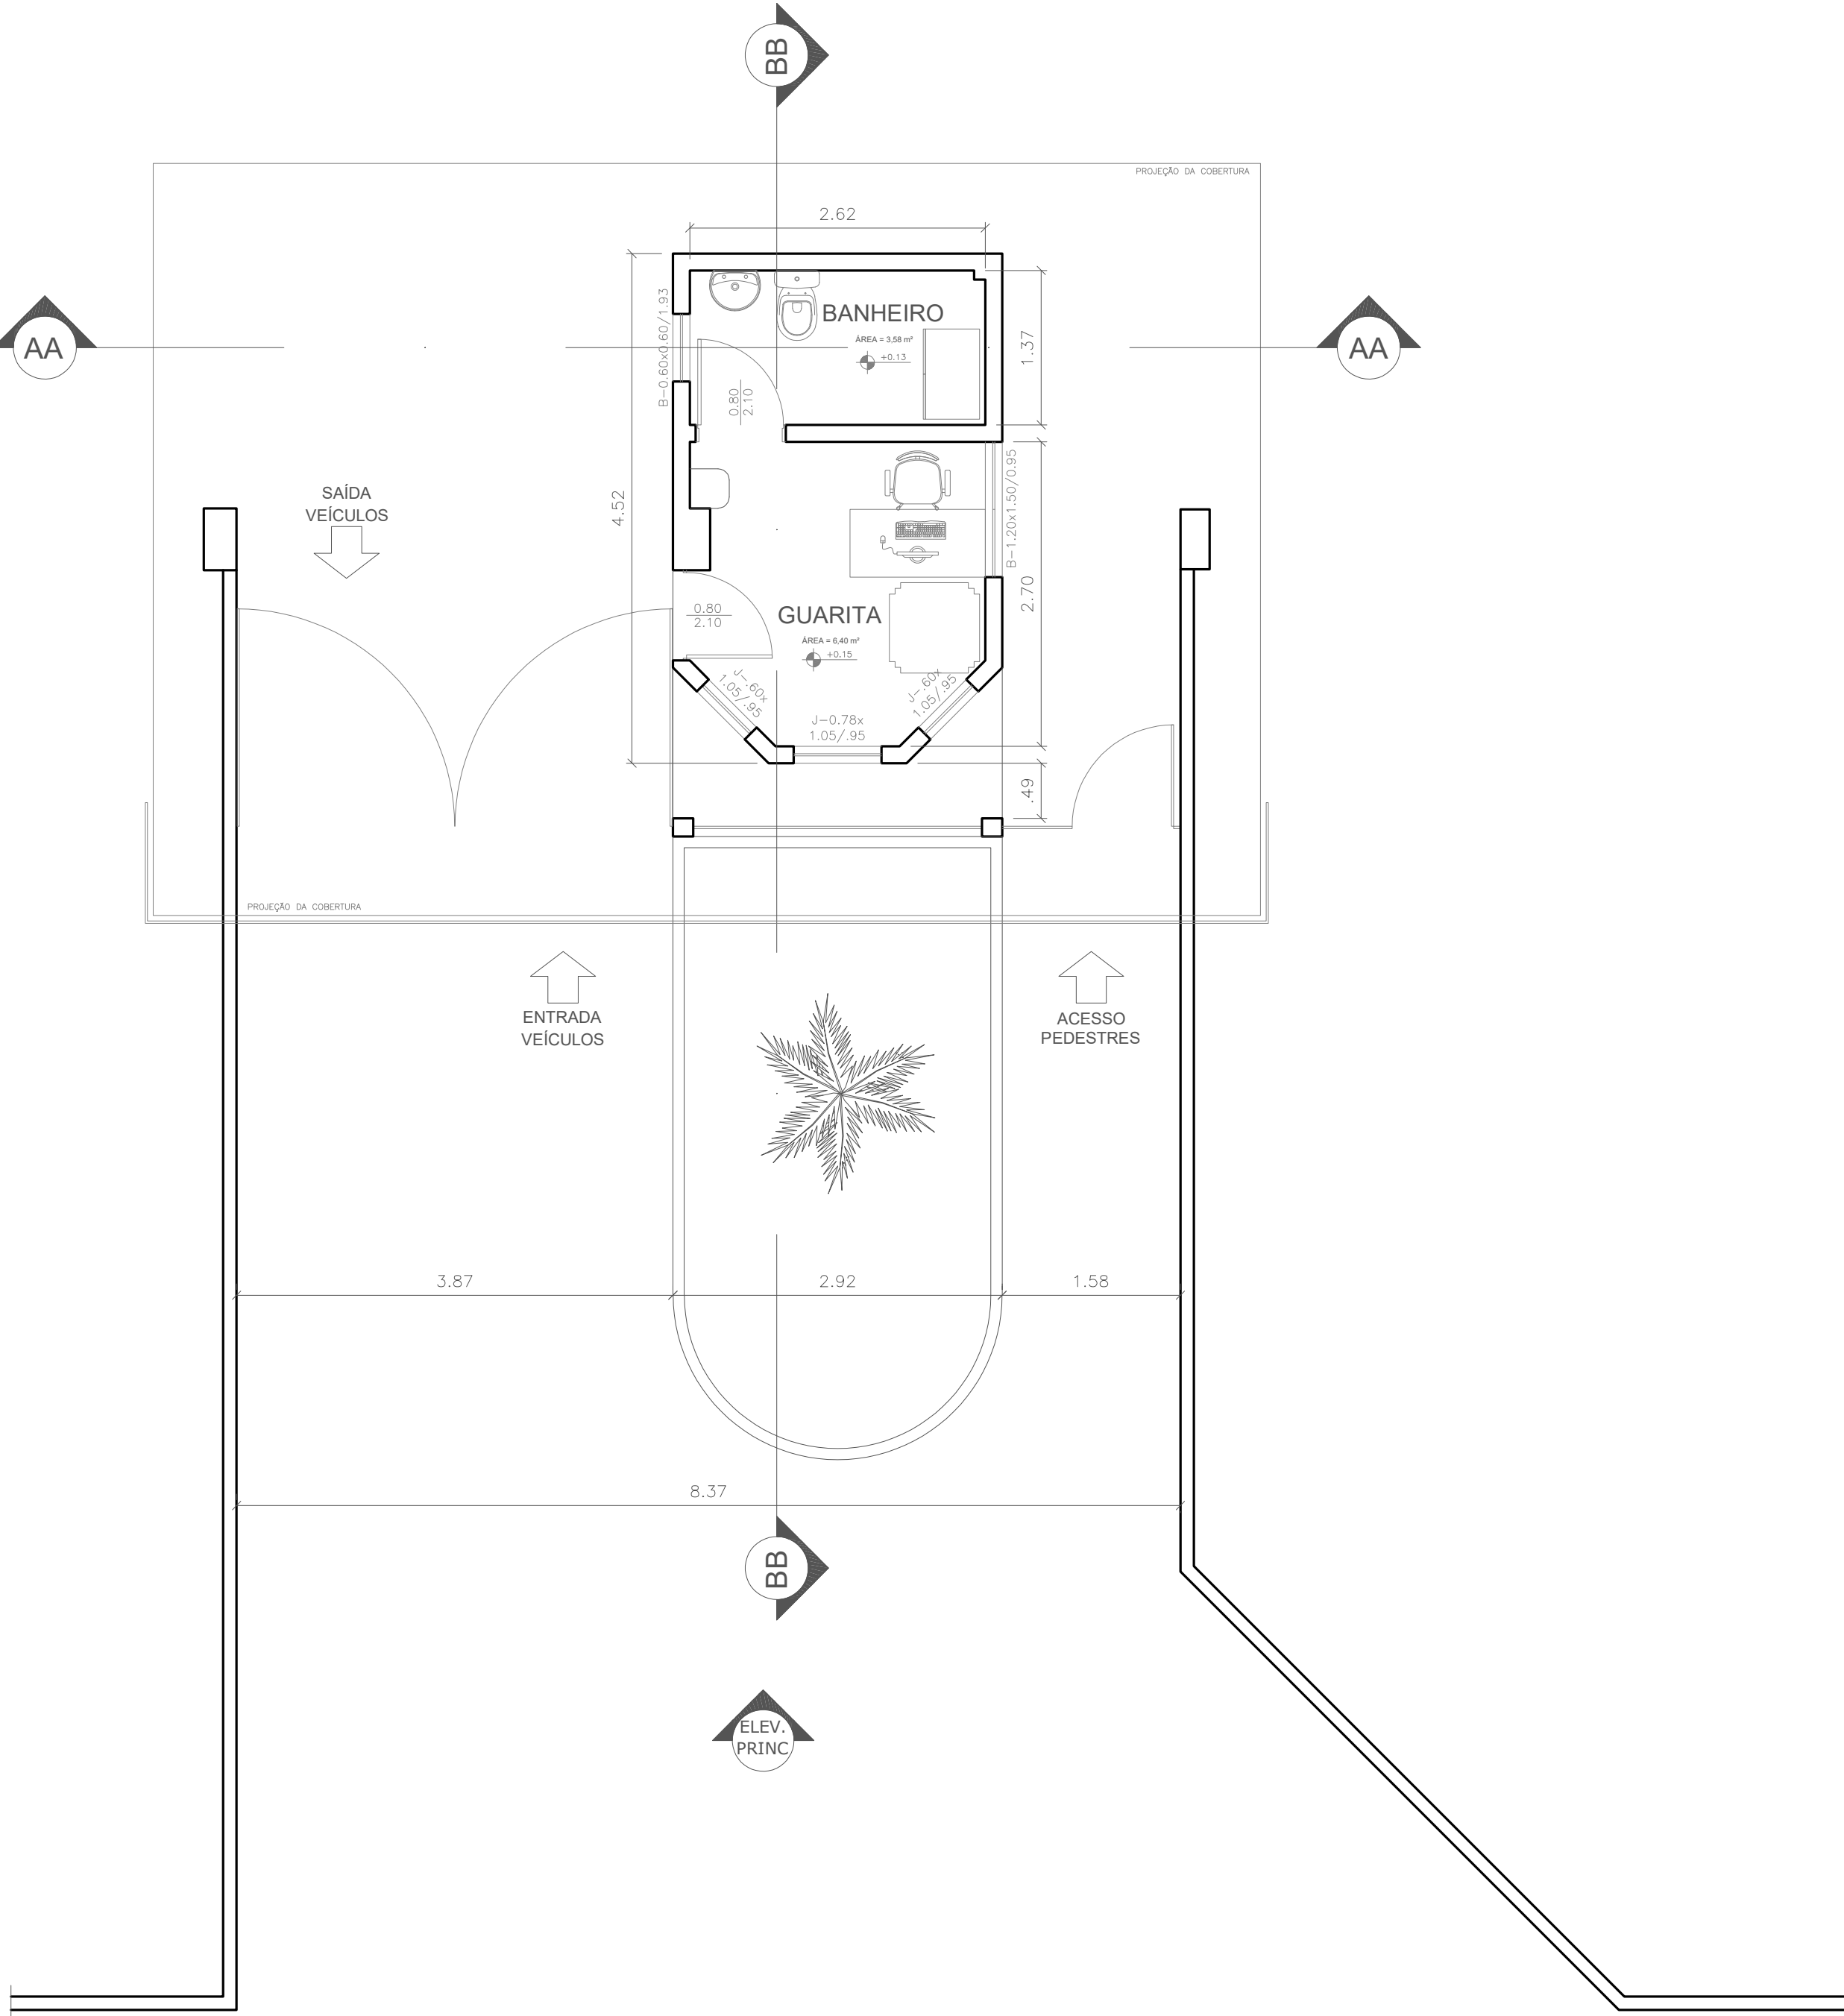


PLANTA BAIXA - GUARITA PRINCIPAL
ÁREA = 65,50 m²
ESCALA 1:50

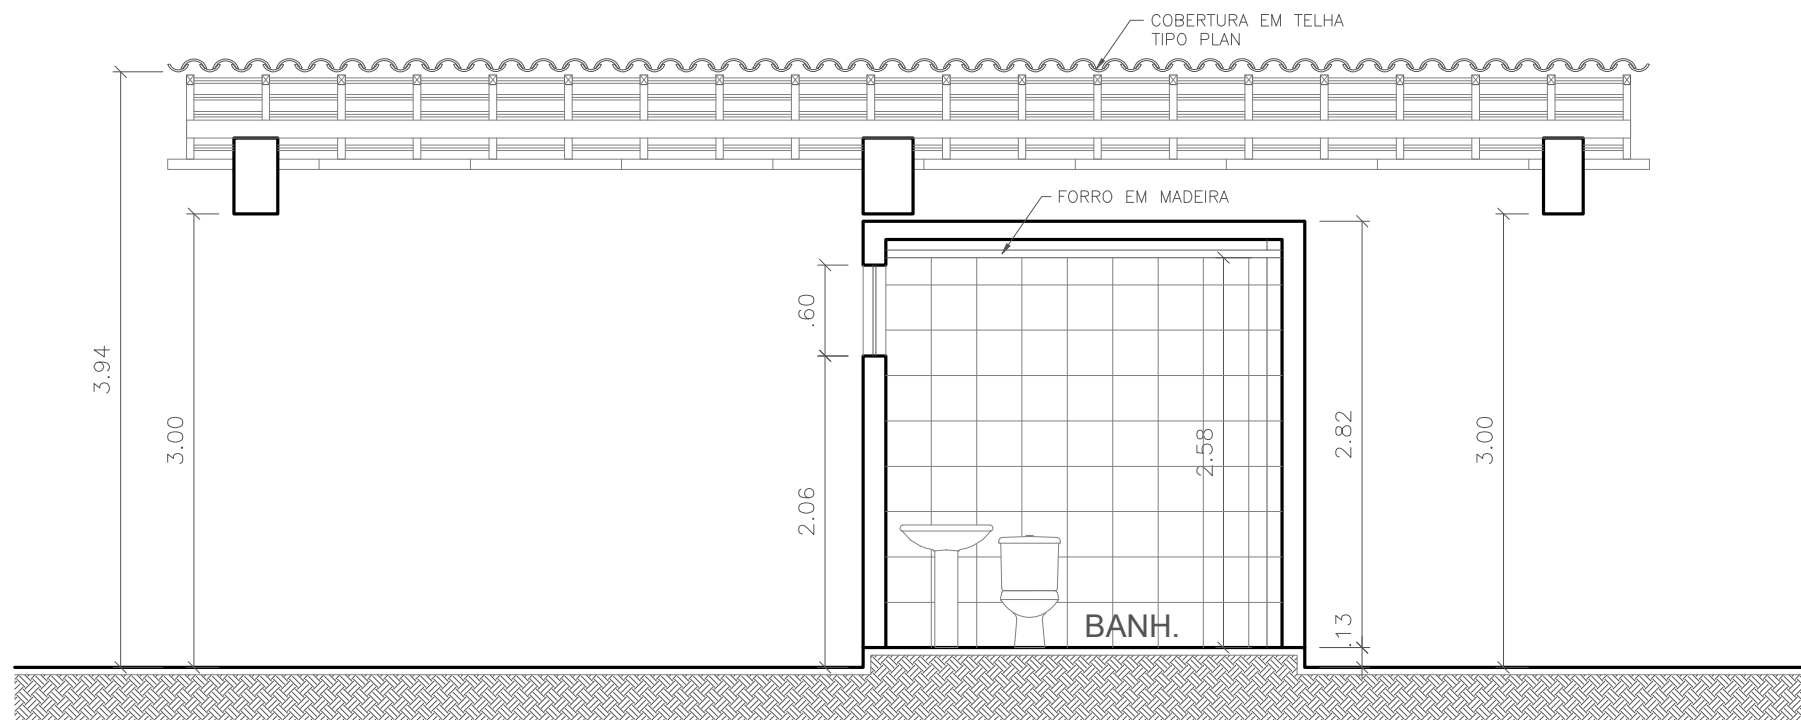


CORTE AA - GUARITA PRINCIPAL
ESCALA 1:50

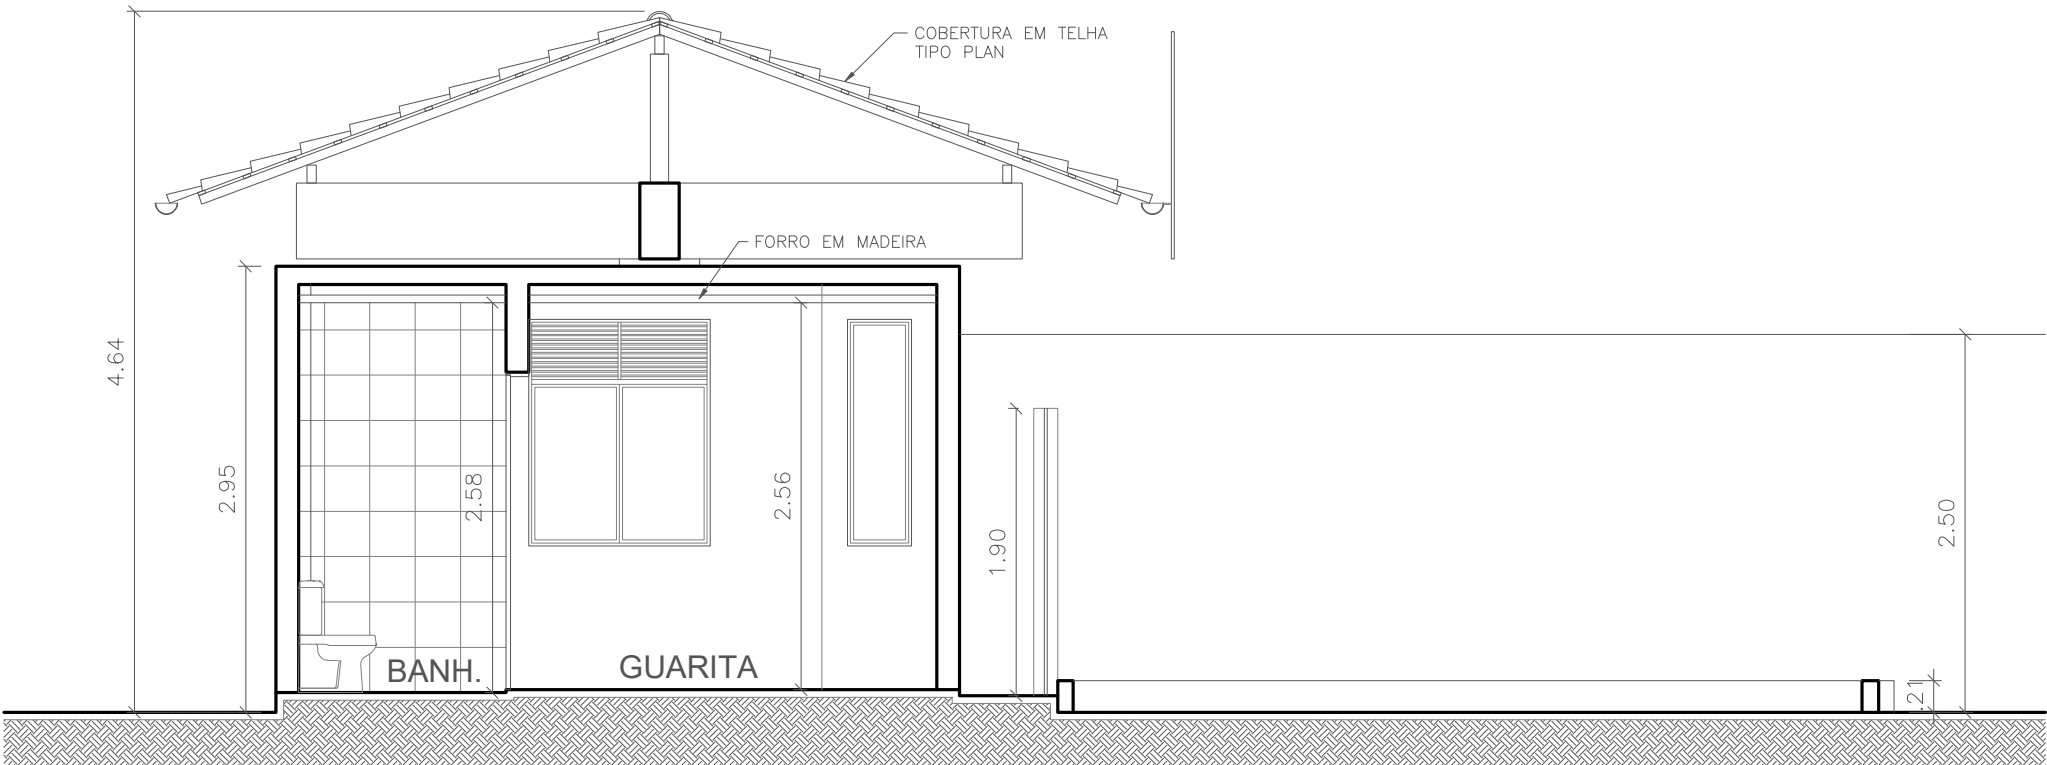

CORTE BB - GUARITA PRINCIPAL
ESCALA 1:50

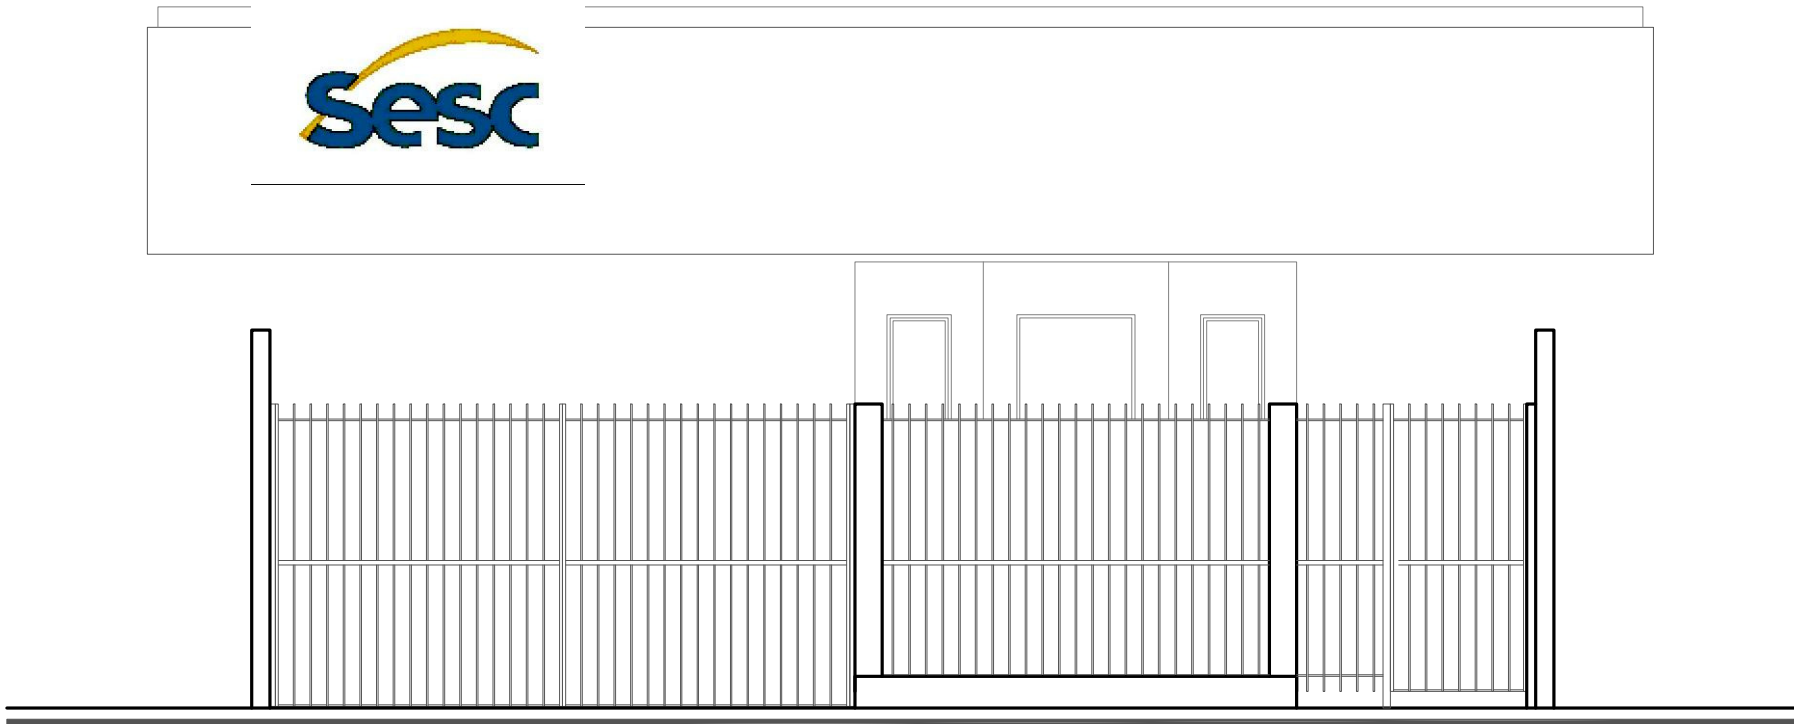

ELEVÇÃO PRINCIPAL - GUARITA PRINCIPAL
ESCALA 1:50

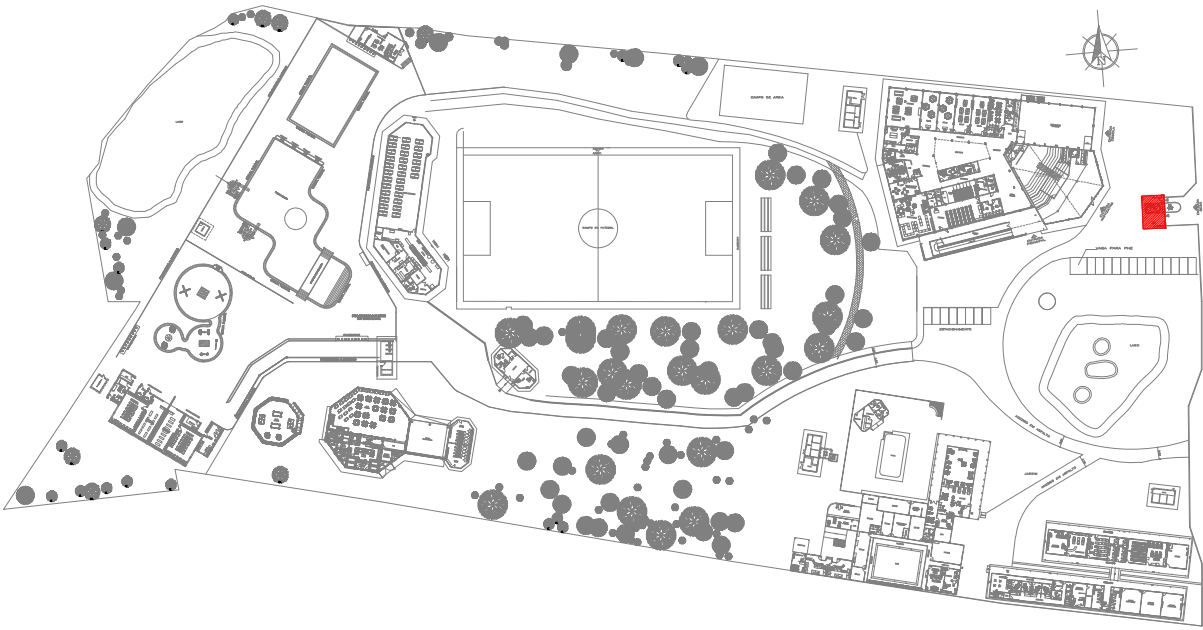

PLANTA CHAVE



1. (x) Aprovação da Análise de Projeto;
2. () Substituição de Projeto, Protocolo Original n.º _____;
3. () Com Observação para Habite-se n.º _____;
4. () Modificação de Projeto por prancha, Protocolo Anterior de n.º _____.

ANANINDEUA - PA

SERVIÇO SOCIAL DO COMÉRCIO SESC/AR/PA
PROPRIETÁRIO CNPJ: 03.593.364/0006-25
JÉSSICA POLIANA MOREIRA DOS SANTOS
AUTOR DO PROJETO CAU/CREA: 1516877411 CREA/PA
JÉSSICA POLIANA MOREIRA DOS SANTOS
RESPONSÁVEL TÉCNICO CAU/CREA: 1516877411 CREA/PA

PROJETO DE SEGURANÇA CONTRA INCÊNDIO E EMERGENCIAS REGISTRADO NA ART DE Nº PA20220795823


ESPAÇO RESERVADO PARA APROVAÇÃO DO CBMPA




1. () Aprovação da Análise de Projeto;
2. () Substituição de Projeto, Protocolo Original n.º _____;
3. () Com Observação para Habite-se n.º _____;
4. () Modificação de Projeto por prancha, Protocolo Anterior de n.º _____.

Ocupação:		Local:	
SERVIÇO PROFISSIONAL		AV. GOVERNADOR HÉLIO GUEIROS, 110 CEP: 67.120-370 COQUEIRO - ANANINDEUA/PA	
Sistemas:	Sinalização, Iluminação e Saídas de Emergência, Extintores, Hidrantes e Sistema de Alarme de Incêndio.	CAD:	JARLENE COSTA
Assunto:		Coord. Geográfica (UTM DATUM): Lat.: 1° 21' 44" S Long.: 48° 25' 16" O	
PROJETO ARQUITETÔNICO: PLANTAS BAIXA E DE COBERTURA, CORTE AA, BB E ELEVÇÃO PRINCIPAL - GUARITA PRINCIPAL			
Risco:	MÉDIO	CNAE:	8011-1/01
Escala:		INDICADA	
Carga de Incêndio Específica/Predominante :		ÁREA CONSTRUIDA E ÁREA UTILIZADA (IT 08) :	
700 MJ/m ²		10.837,76 m ²	
Grupo/Divisão:		Data:	
GRUPO: D/ DIVISÃO: D-1		JULHO/ 2022	
			ARQ
			02
			21

INSTRUÇÕES P/ PLANTAS	
COR	ESPESURA
COR. N. 8	0,05
WHITE	0,1
YELLOW	0,1
GREEN	0,2
CYAN	0,3
BLUE	0,4
RED	0,6
MAGENTA	0,8

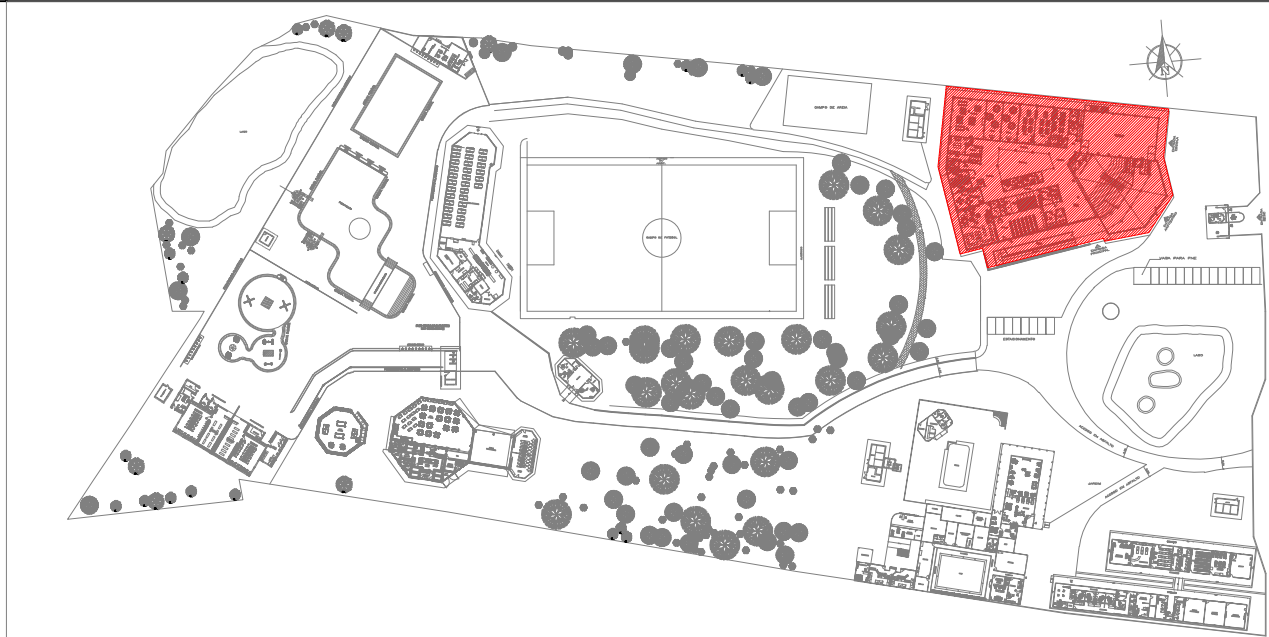

PLANTA CHAVE

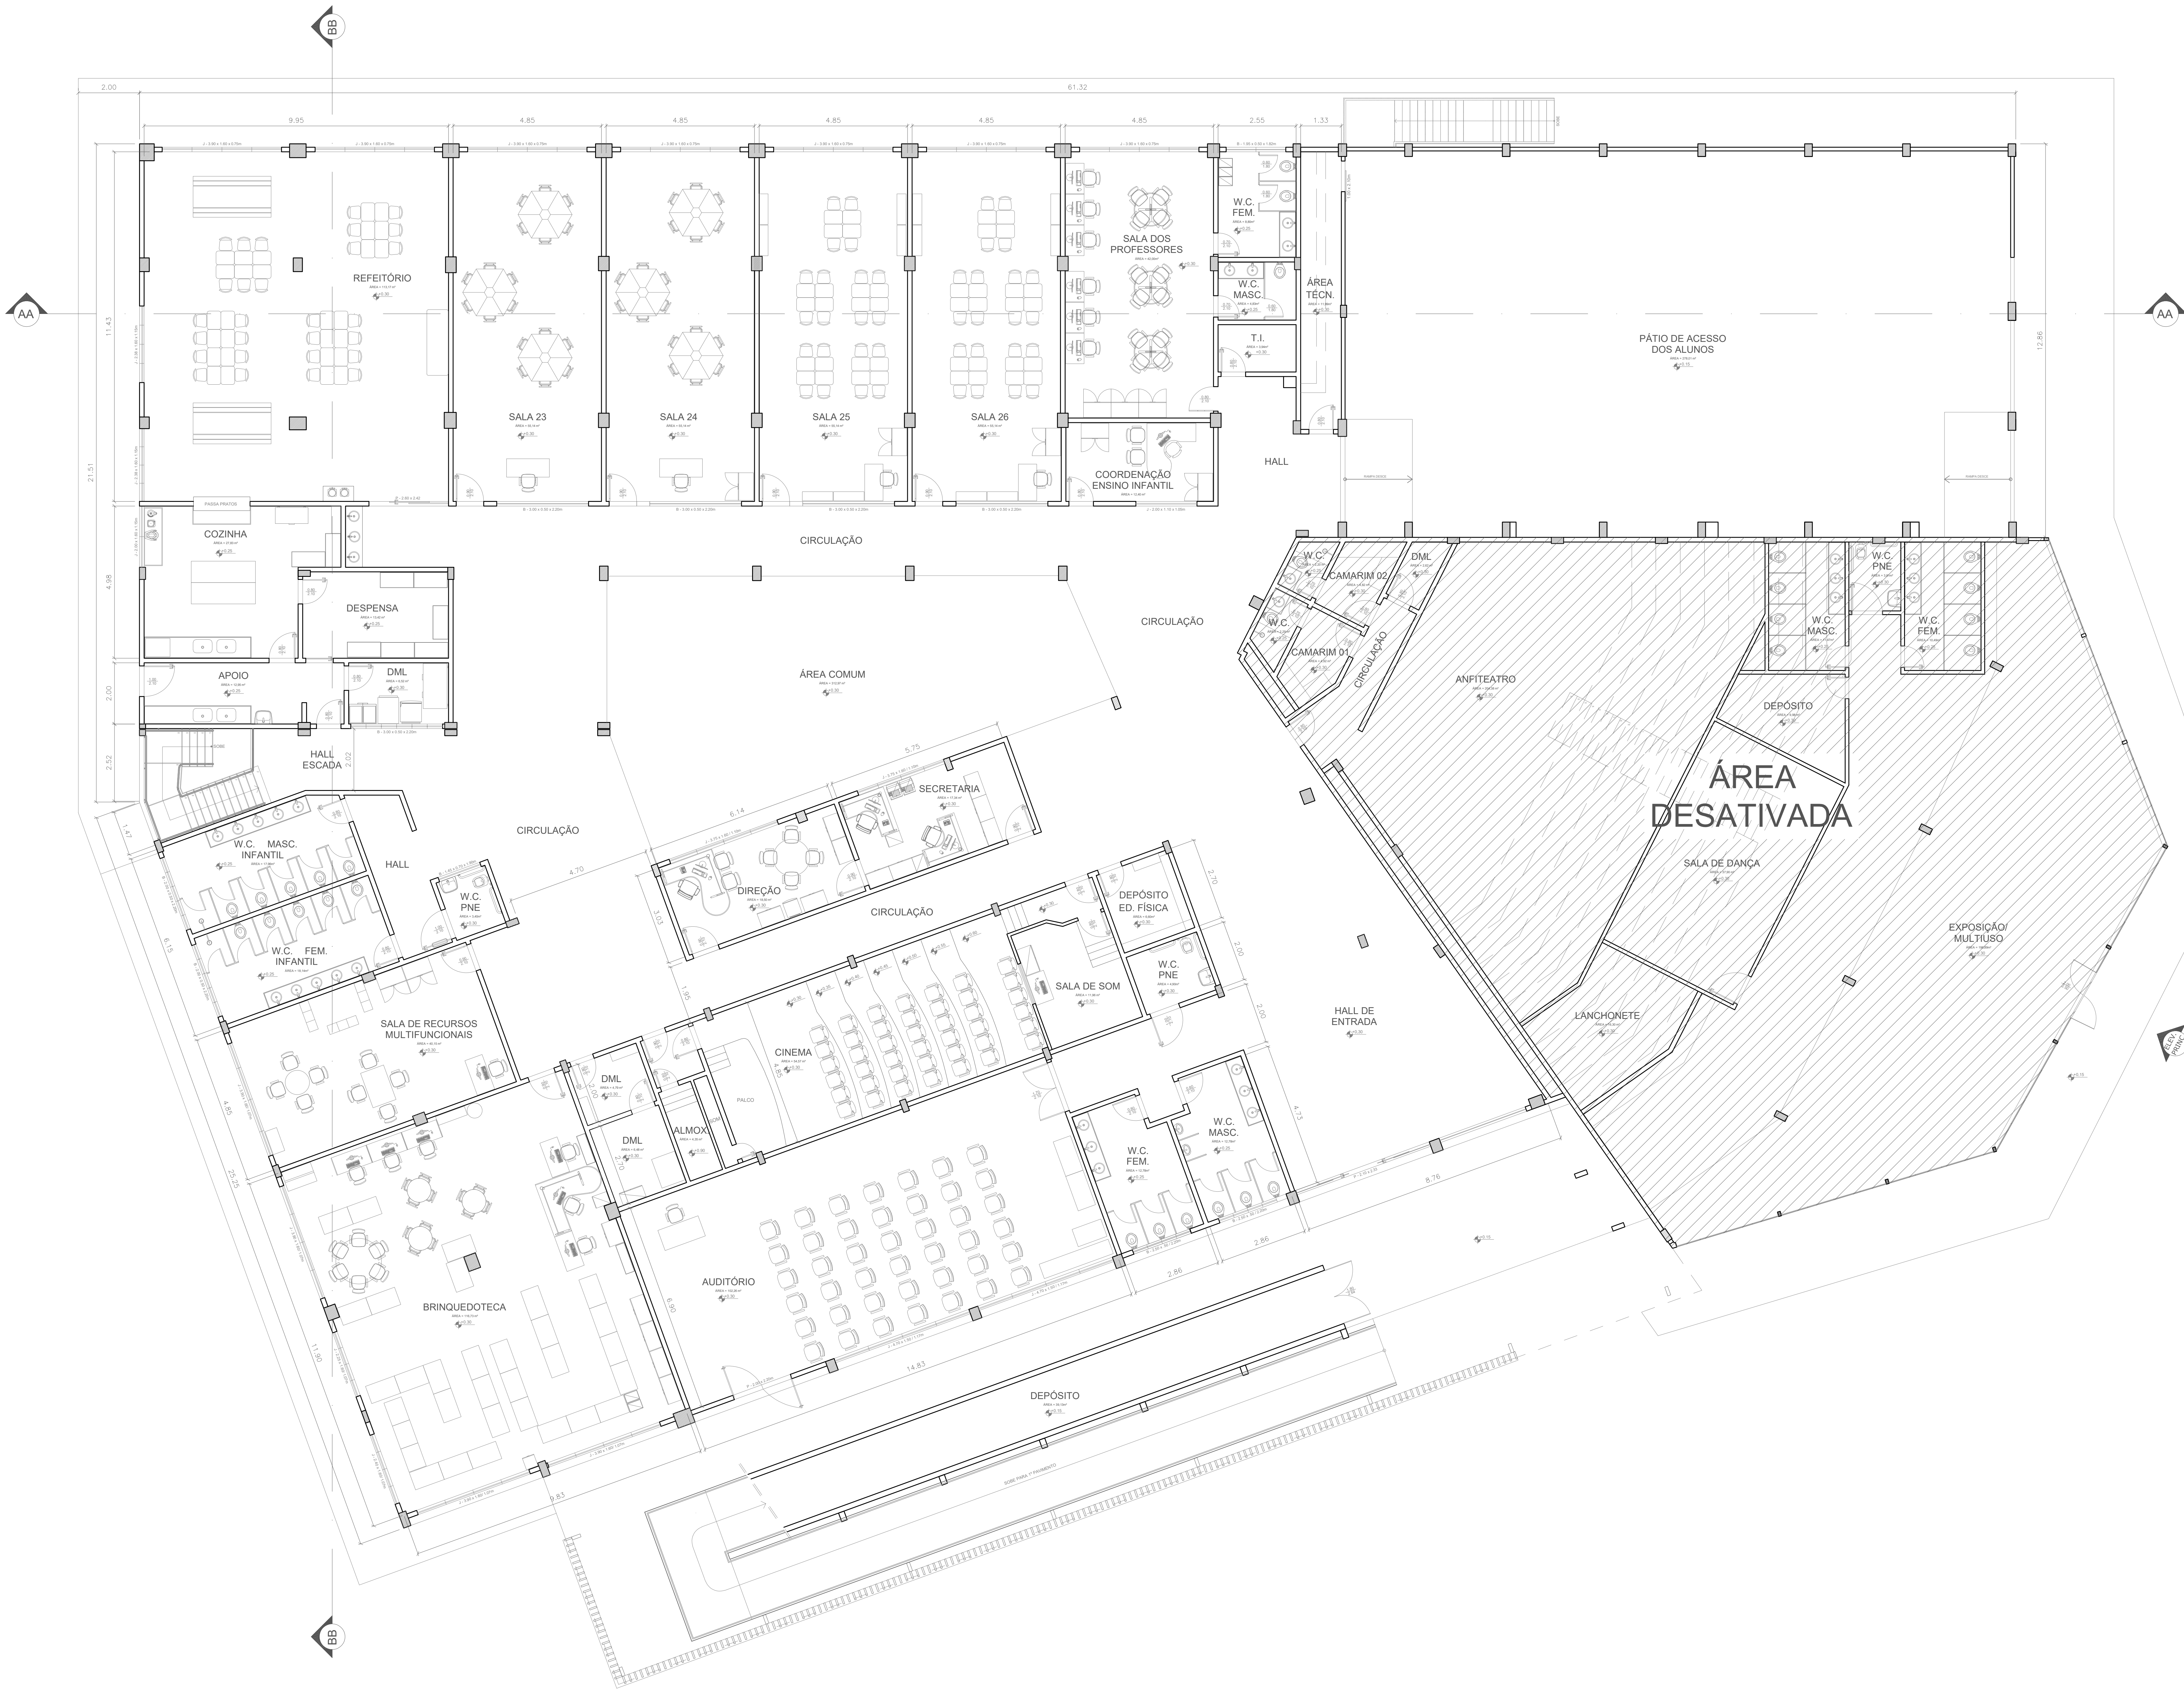

PLANTA BAIXA PAVIMENTO TÉRREO - ESCOLA


ESCALA: 1/75

ÁREA= 2.558,71m²




1. () Aprovação da Análise do Projeto;
2. () Substituição de Projeto, Protocolo Original nº _____;
3. () Com Observação para Habilitar-se a n.º _____;
4. () Modificação de Projeto, por prancha, Protocolo Anterior de n.º _____.

ANANINDEUA - PA	
SERVIÇO SOCIAL DO COMÉRCIO SESC/ARPA CNPJ: 03.593.364/0006-25	
PROPRIETÁRIO	JÉSSICA POLIANA MOREIRA DOS SANTOS
AUTOR DO PROJETO	JÉSSICA POLIANA MOREIRA DOS SANTOS
RESPONSÁVEL TÉCNICO	JÉSSICA POLIANA MOREIRA DOS SANTOS
PROJETO DE SEGURANÇA CONTRA INCÊNDIO E EMERGÊNCIAS REGISTRADO NA ART DE Nº PA0202076823	
ESPAÇO RESERVADO PARA APROVAÇÃO DO CBMPA	
CORPO DE BOMBEIROS MILITAR DO PARÁ CENTRO DE SERVIÇOS TÉCNICOS PROJETO DE SEGURANÇA CONTRA INCÊNDIO E EMERGÊNCIAS REGISTRADO NA ART DE Nº PA0202076823 APROVADO ANÁLISE: _____ DATA: _____	
1. () Aprovação da Análise do Projeto; 2. () Substituição de Projeto, Protocolo Original nº _____; 3. () Com Observação para Habilitar-se a n.º _____; 4. () Modificação de Projeto, por prancha, Protocolo Anterior de n.º _____.	
DETALHE:	LOCAL:
EDUCACIONAL E CULTURA FÍSICA	AV. GOVERNADOR HÉLIO GUERROS, 110 CEP: 67.130-370 COQUEIRO - ANANINDEUA/PA
DESCRIÇÃO:	LOCAL:
Signalização, Iluminação e Sinalização de Emergência, Extintores, Hidrantes e Sistema de Detecção e Alarme de Incêndio.	JARLENE COSTA Lat: 1° 21' 44" S Long: 48° 25' 16" O
PROJETO ARQUITETÔNICO: PLANTA BAIXA PAVIMENTO TÉRREO - ESCOLA	
BRUNO	8599-6/99
INDICADA	ARQ
300 MJ/m²	10.837,76m²
GRUPO: E/ DIVISÃO: E-1	JULHO/ 2022
21	

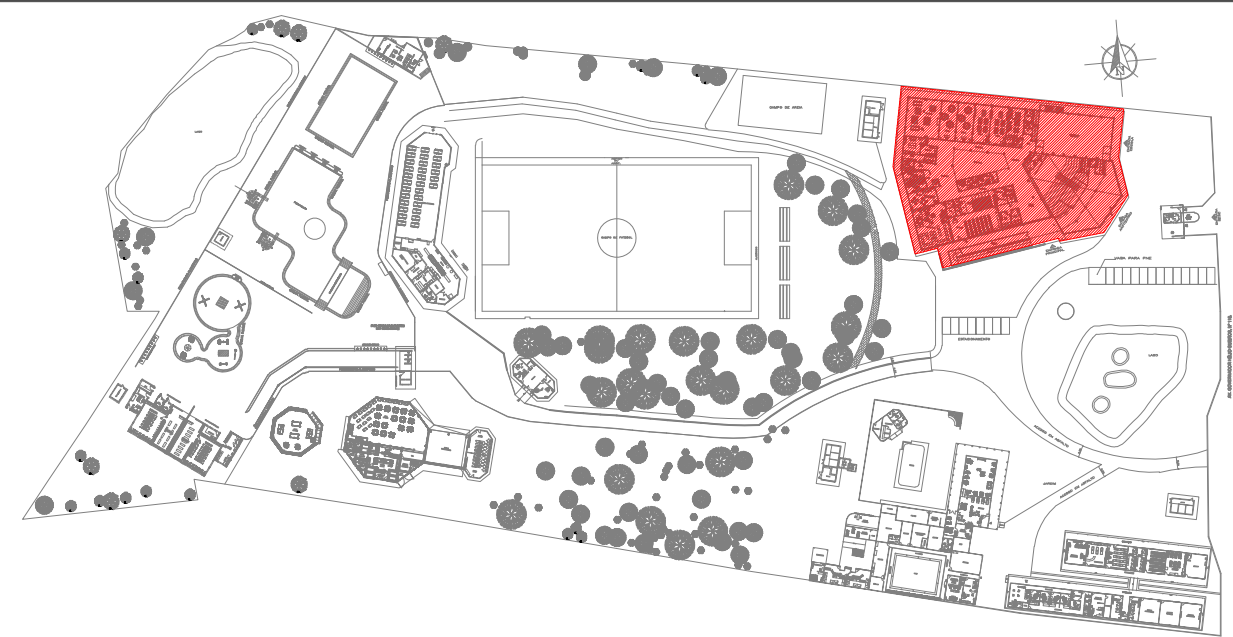

PLANTA CHAVE

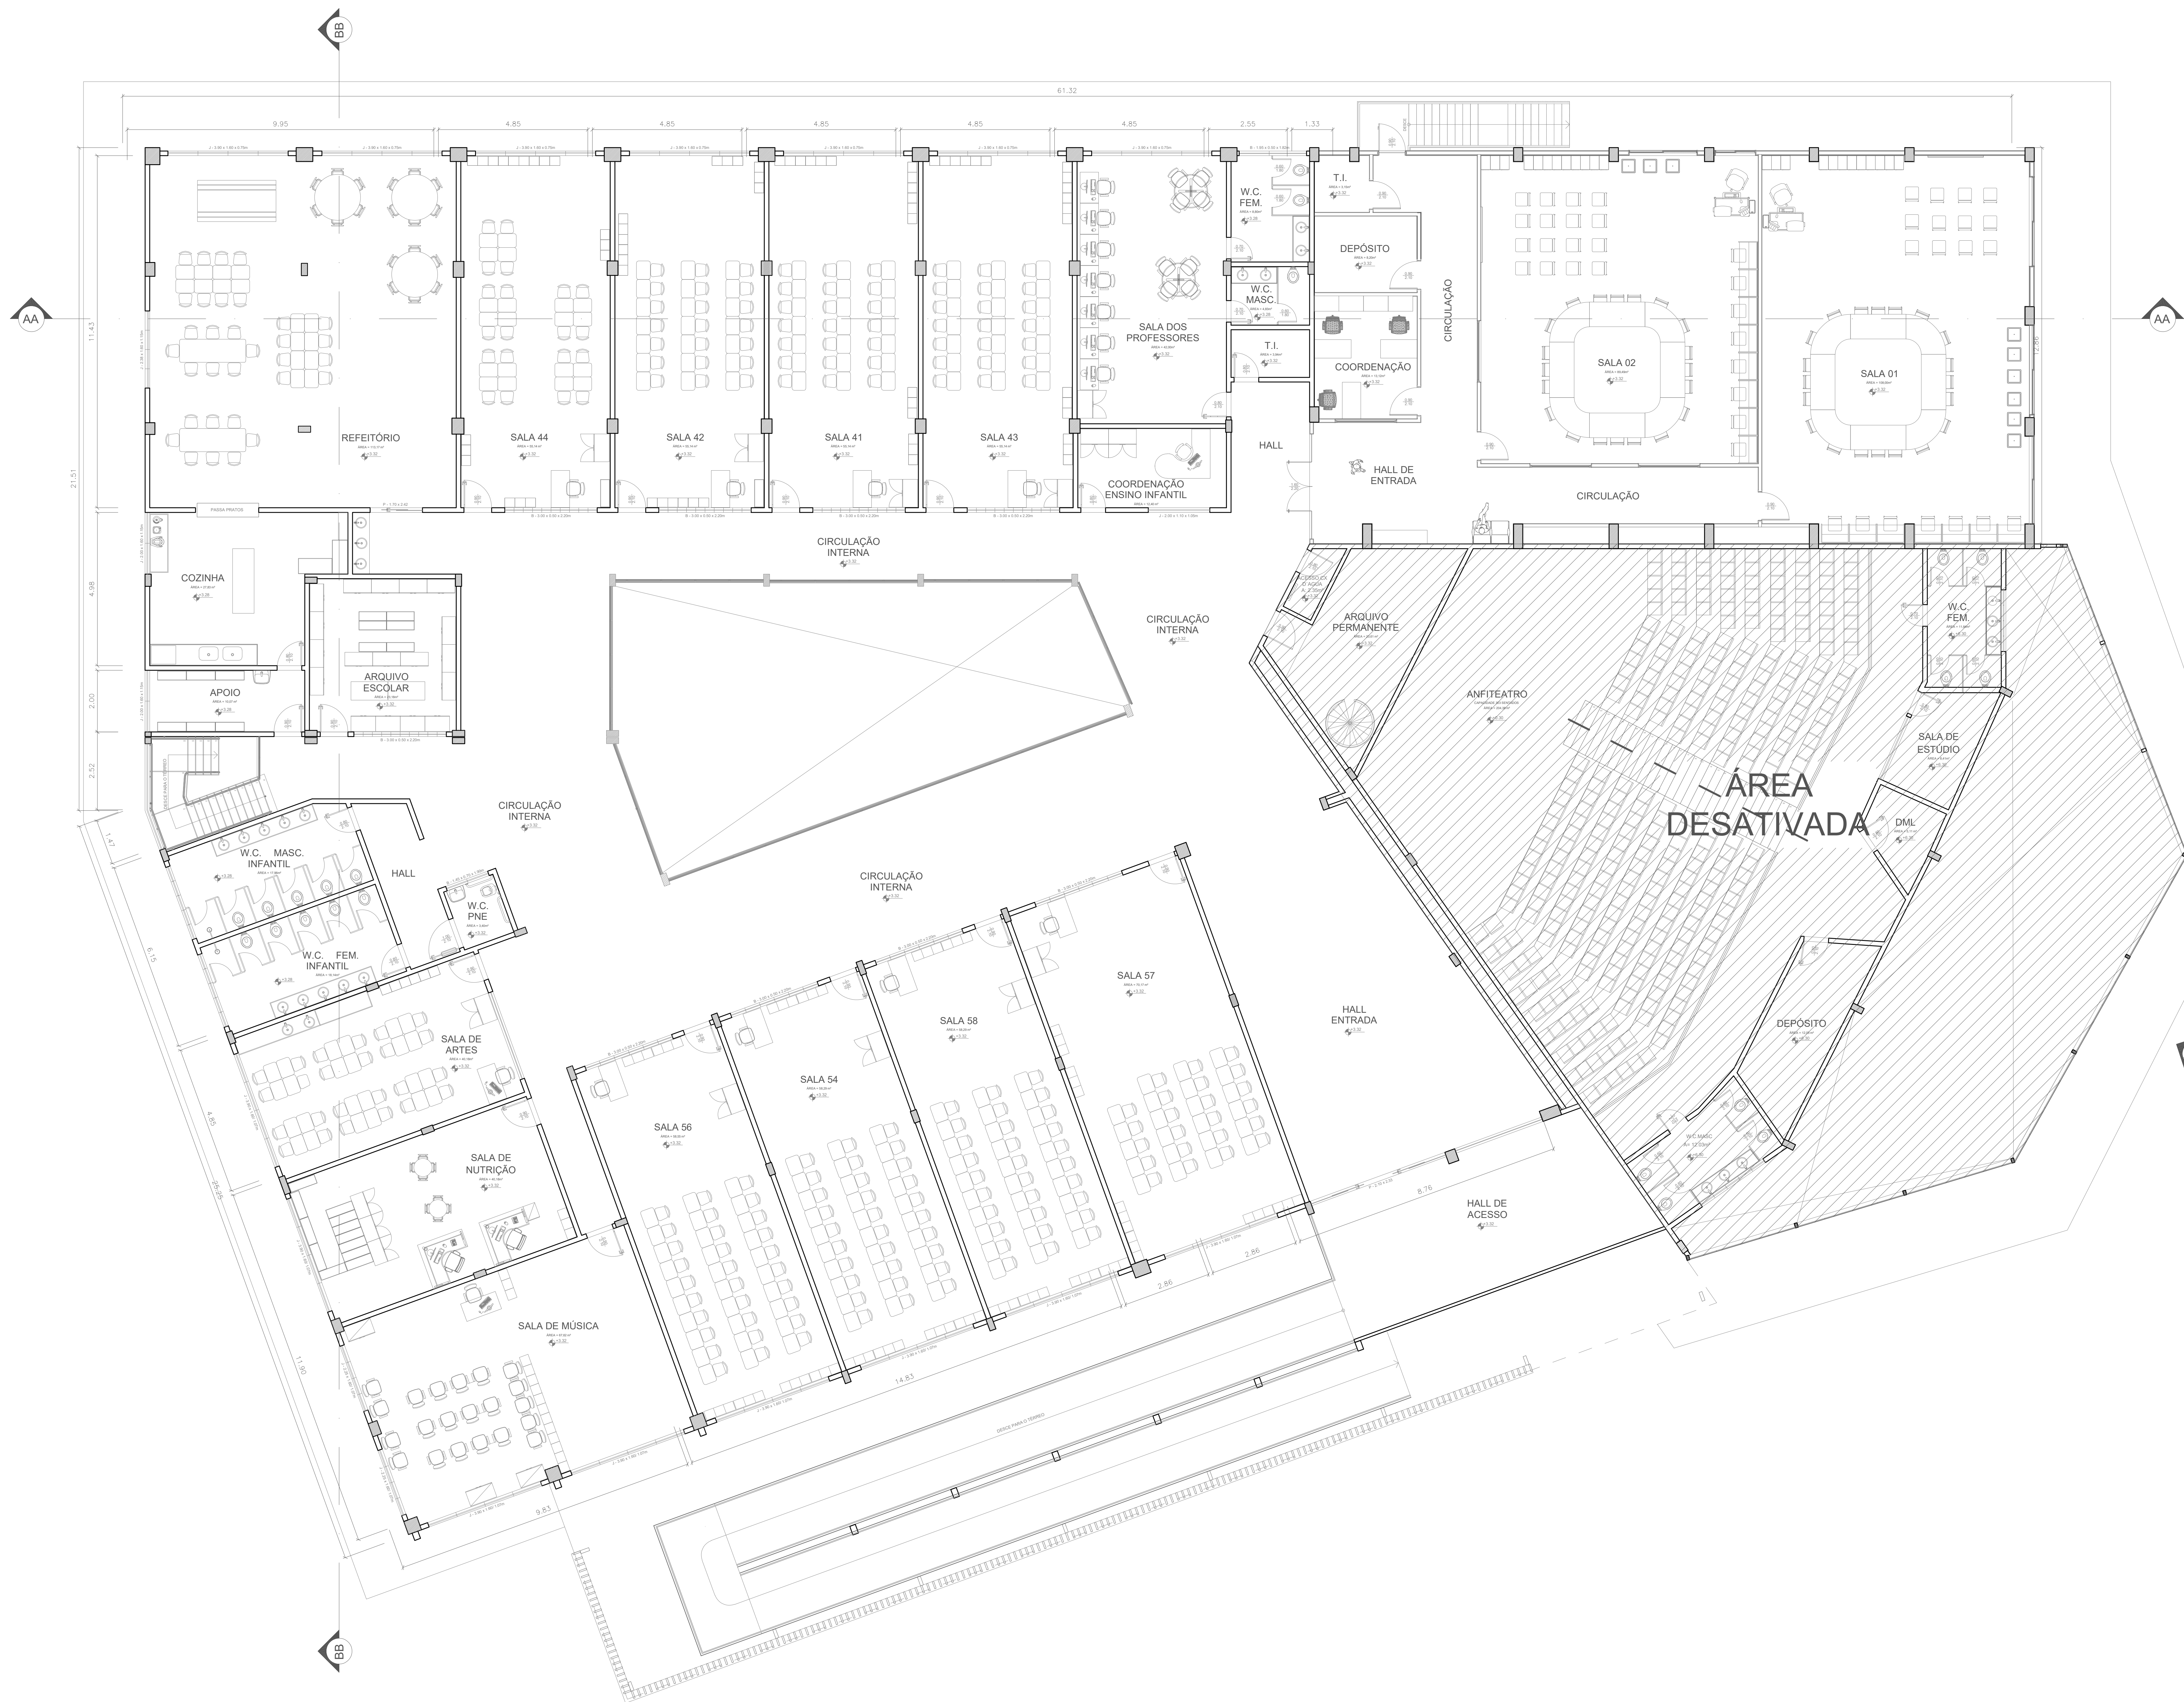

PLANTA BAIXA PAVIMENTO SUPERIOR - ESCOLA

ESCALA: 1/75
ÁREA= 2.282,17m²

INSTRUÇÕES P/ PLOTAGEM	
COR	ESPESSEURA
COR IN. B	0,05
WHITE	0,1
YELLOW	0,1
GREEN	0,2
CYAN	0,3
BLUE	0,4
RED	0,6
MAGENTA	0,8



 Corpo de Bombeiros Militar do Pará
 Diretoria de Serviços Técnicos
 Centro de Atividades Técnicas
 PROTOCOLO Nº **453744** ANALISADO SOB DECRETO 3241/2022.
APROVADO
 Data: 01 / 11 / 2022
 Assinatura: SXT RM FARIQ

☒ Aproveitamento da Análise de Projeto;
☐ Substituição de Projeto. Protocolo Original n.º _____
☐ Com Observação para Habitar-se n.º _____
☐ Modificação de Projeto por prancha. Protocolo Anterior de n.º _____

Corpo de Bombeiros Militar do Pará
 Diretoria de Serviços Técnicos
 Centro de Atividades Técnicas


CODIGO SEGUNTA Nº: _____ ANALISADO SOB DECRETO 2.243/2002

APROVADO

ANALISTA: _____ DATA: ____/____/____

Observação da Análise de Projeto; _____
 Substituição de Projeto. Protocolo Original n.º _____
 em Observação para Habite-se n.º _____/_____
 Licitação de Projeto por prancha. Protocolo Anterior de n.º _____/_____

EDUCACIONAL E CULTURA FÍSICA		LOCAL: AV. GOVERNADOR HELIO QUEIROIS, 110 CEP: 62.120-370 CQQUEIRO: ANANIMDEIA/PA	
OBS: Sinalização, Iluminação e Saldos de Emergência, Extintores, Hidrantes e Sistema de Detecção e Alarme de Incêndio.		GAP: JARELENE COSTA (cont. 99999-9999) DATTIN: Lat.: 1° 21' 44" S Long.: 48° 25' 16" O	
ASSUNTO: PROJETO ARQUITETÔNICO: PLANTA BAIXA PAVIMENTO SUPERIOR - ESCOLA			
BREJO:	CNAJ:	ESCALA:	ARQ
MÉDIO	8599/6/99	INDICADA	
CARGA DE INERDIÇA DE ESPALHO, PERMEABILIZANTE + 300 MJ/m²		ÁREA COBERTURA A BARRA TUBULADA (M²) 10.837,76m²	
GRUPO/DESCRIÇÃO	DATA:		
GRUPO: E; DIVISÃO: E-1	JULHO/2022		
			04 21

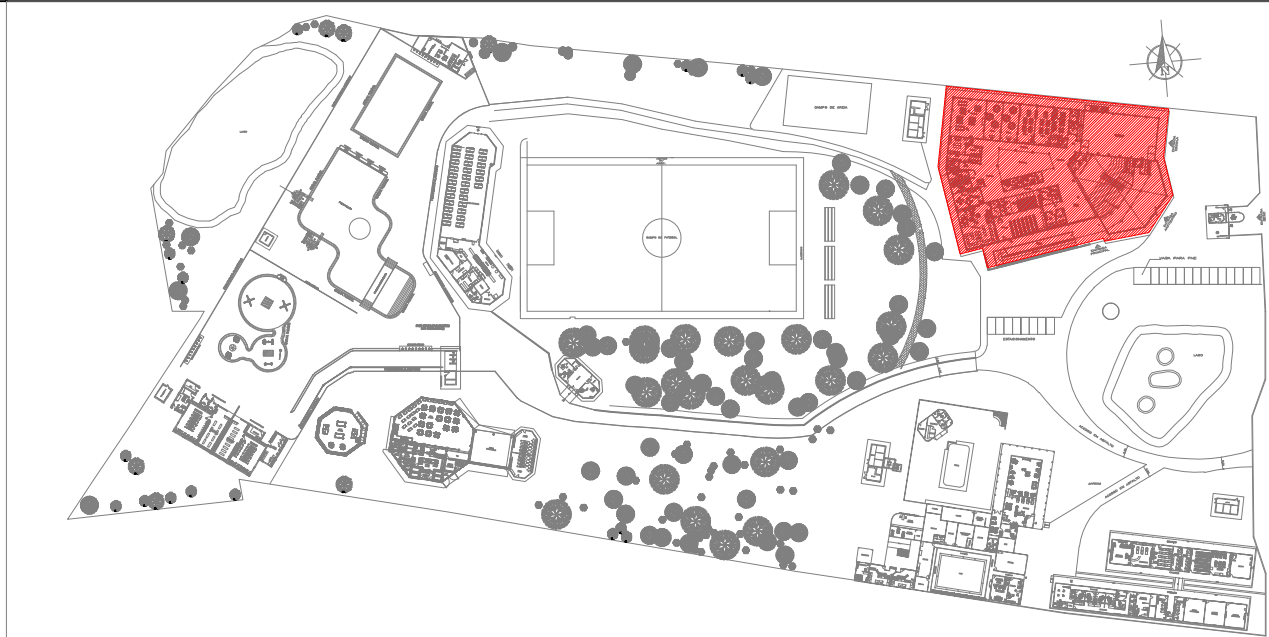

PLANTA CHAVE



PLANTA DE COBERTURA - ESCOLA

ESCALA: 1/75



1. () Aprovação da Análise do Projeto;
2. () Substituição do Projeto, Protocolo Original nº _____;
3. () Com Observação para Habilitar o n.º _____;
4. () Modificação do Projeto, por prorrogação, Protocolo Anterior de n.º _____.

ANANINDEUA - PA

SERVIÇO SOCIAL DO COMÉRCIO SESC/ARPA
PROPRIETÁRIO CNPJ: 03.593.364/0006-25
JÉSSICA POLIANA MOREIRA DOS SANTOS
AUTOR DO PROJETO CAU/CREA: 1516877411 CREARPA
JÉSSICA POLIANA MOREIRA DOS SANTOS
RESPONSÁVEL TÉCNICO CAU/CREA: 1516877411 CREARPA


PROJETO DE SEGURANÇA CONTRA INCÊNDIO E EMERGÊNCIAS REGISTRADO NA ART DE Nº PA0202076623

ESPAÇO RESERVADO PARA APROVAÇÃO DO CBMPA




1. () Aprovação da Análise do Projeto;
2. () Substituição do Projeto, Protocolo Original nº _____;
3. () Com Observação para Habilitar o n.º _____;
4. () Modificação do Projeto, por prorrogação, Protocolo Anterior de n.º _____.

EDUCACIONAL E CULTURA FÍSICA			LOCAL	
			AV. GOVERNADOR HÉLIO GUEIROS, 110 CEP: 67.139-370 COQUEIRO - ANANINDEUA/PA	
Sinalização, Iluminação e Saídas de Emergência, Extintores, Hidrantes e Sistema de Detecção e Alarme de Incêndio.			CAP	
			JARLENE COSTA Lat.: 1° 21' 44" S Long.: 48° 25' 16" O	
PROJETO ARQUITETÔNICO: PLANTA DE COBERTURA - ESCOLA				
BRUNO	MÉDIO	CNAE: 8599-6/99	ESCALA:	INDICADA
ÁREA DE COBERTURA E ÁREA VIZINHA (PT 101)		ÁREA DE COBERTURA E ÁREA VIZINHA (PT 101)		
300 M ²		10.837,76 m ²		
GRUPO: E / DIVISÃO: E-1		DATA: JULHO/ 2022		
			ARQ	
			05	
			21	

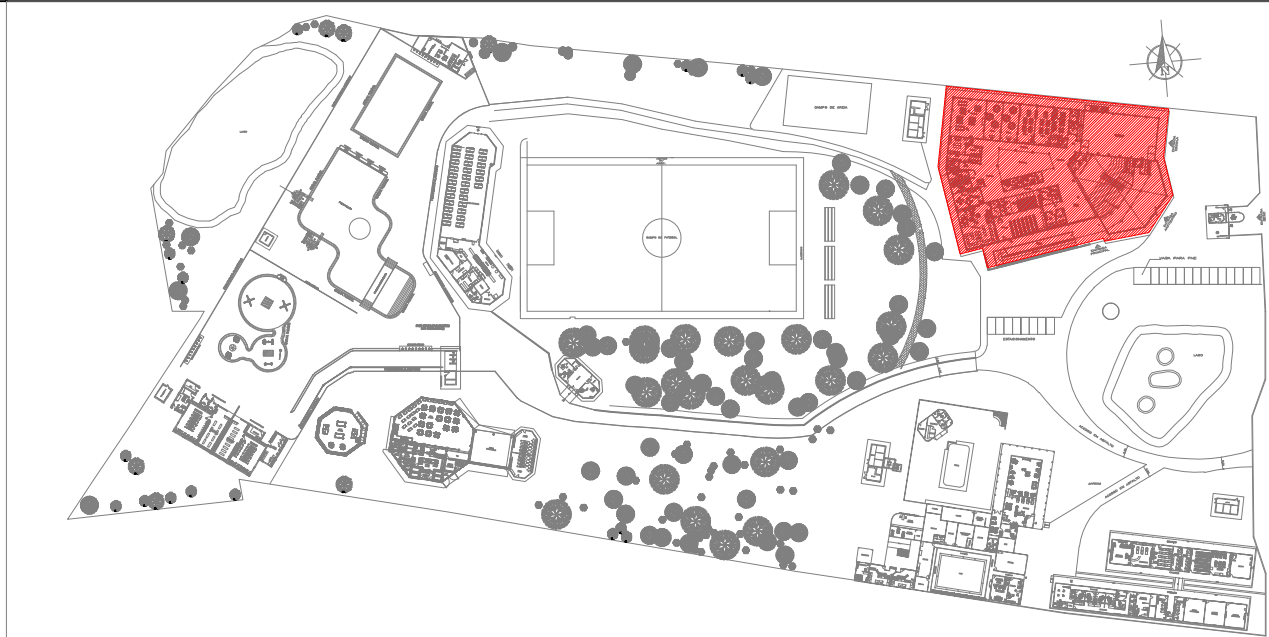


PLANTA CHAVE

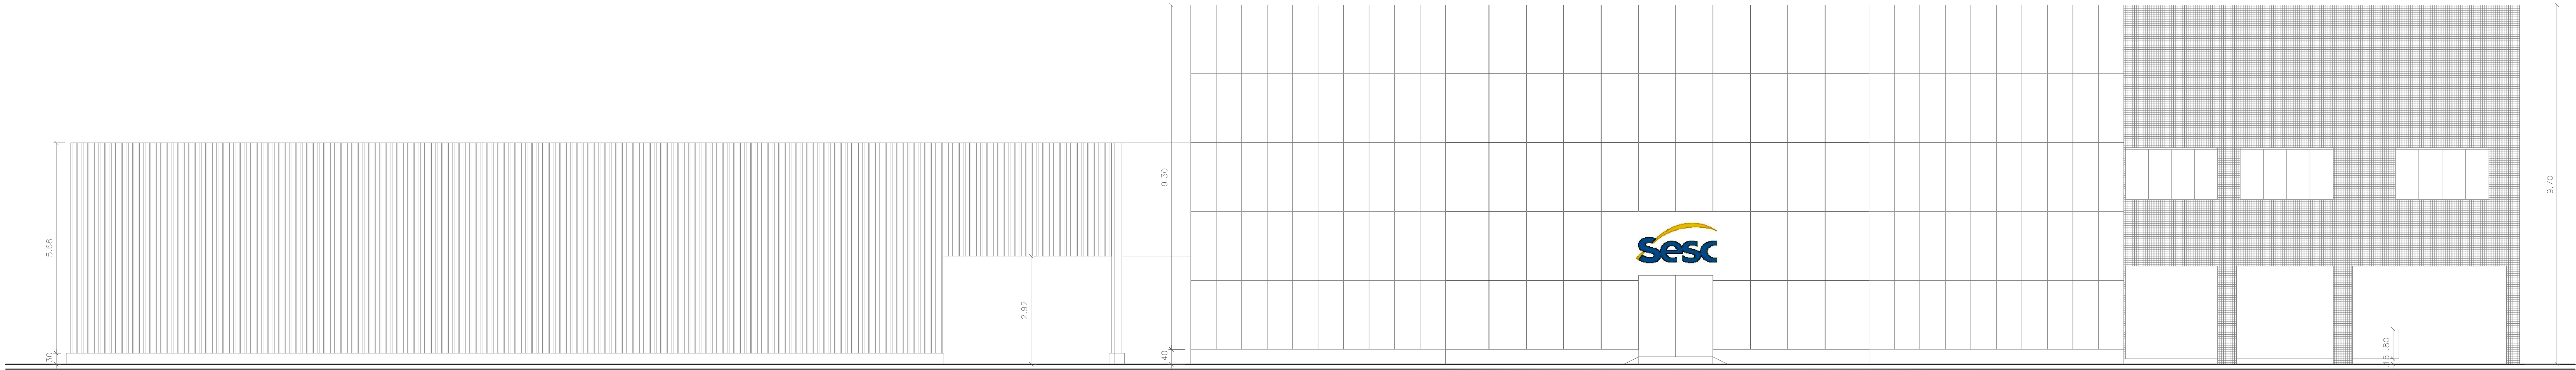


ELEVAÇÃO PRINCIPAL - ESCOLA

ESCALA: 1/75

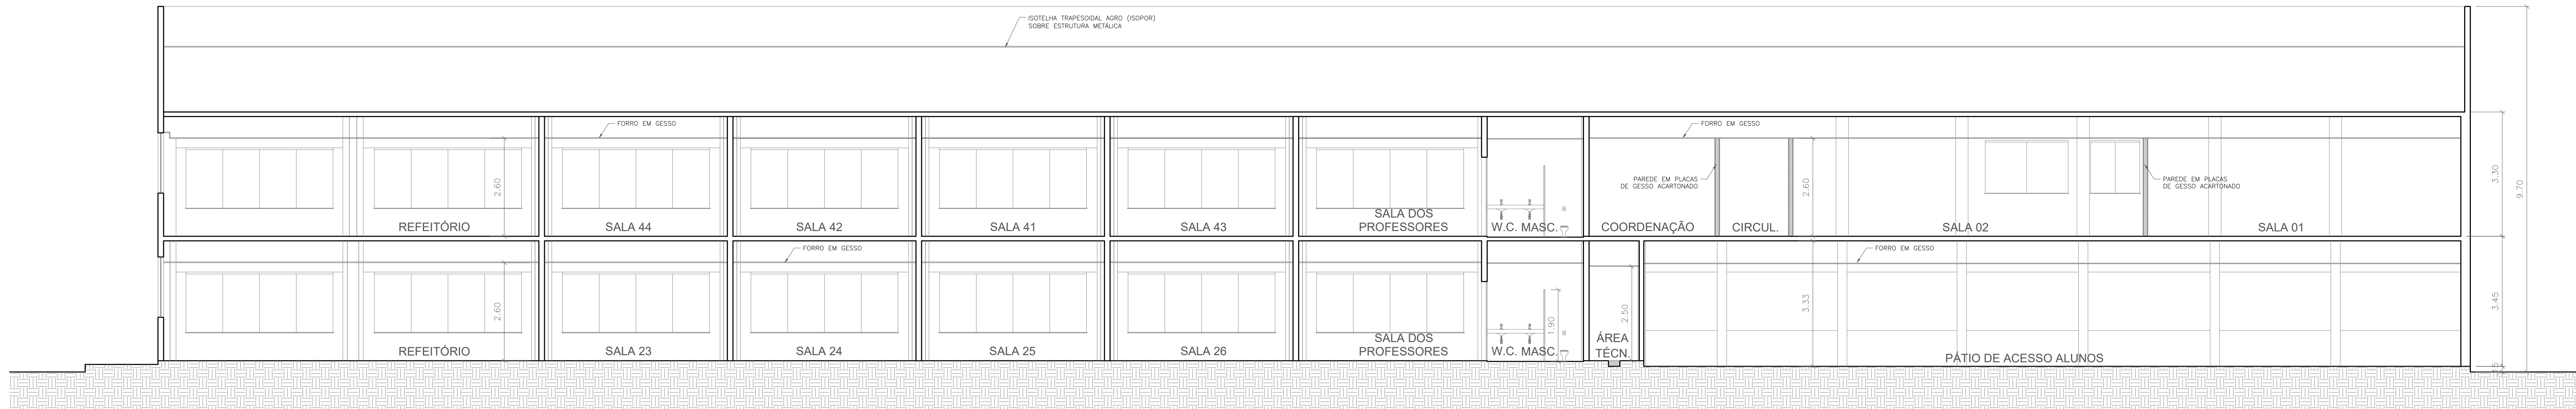

CORTE AA - ESCOLA

ESCALA: 1/75

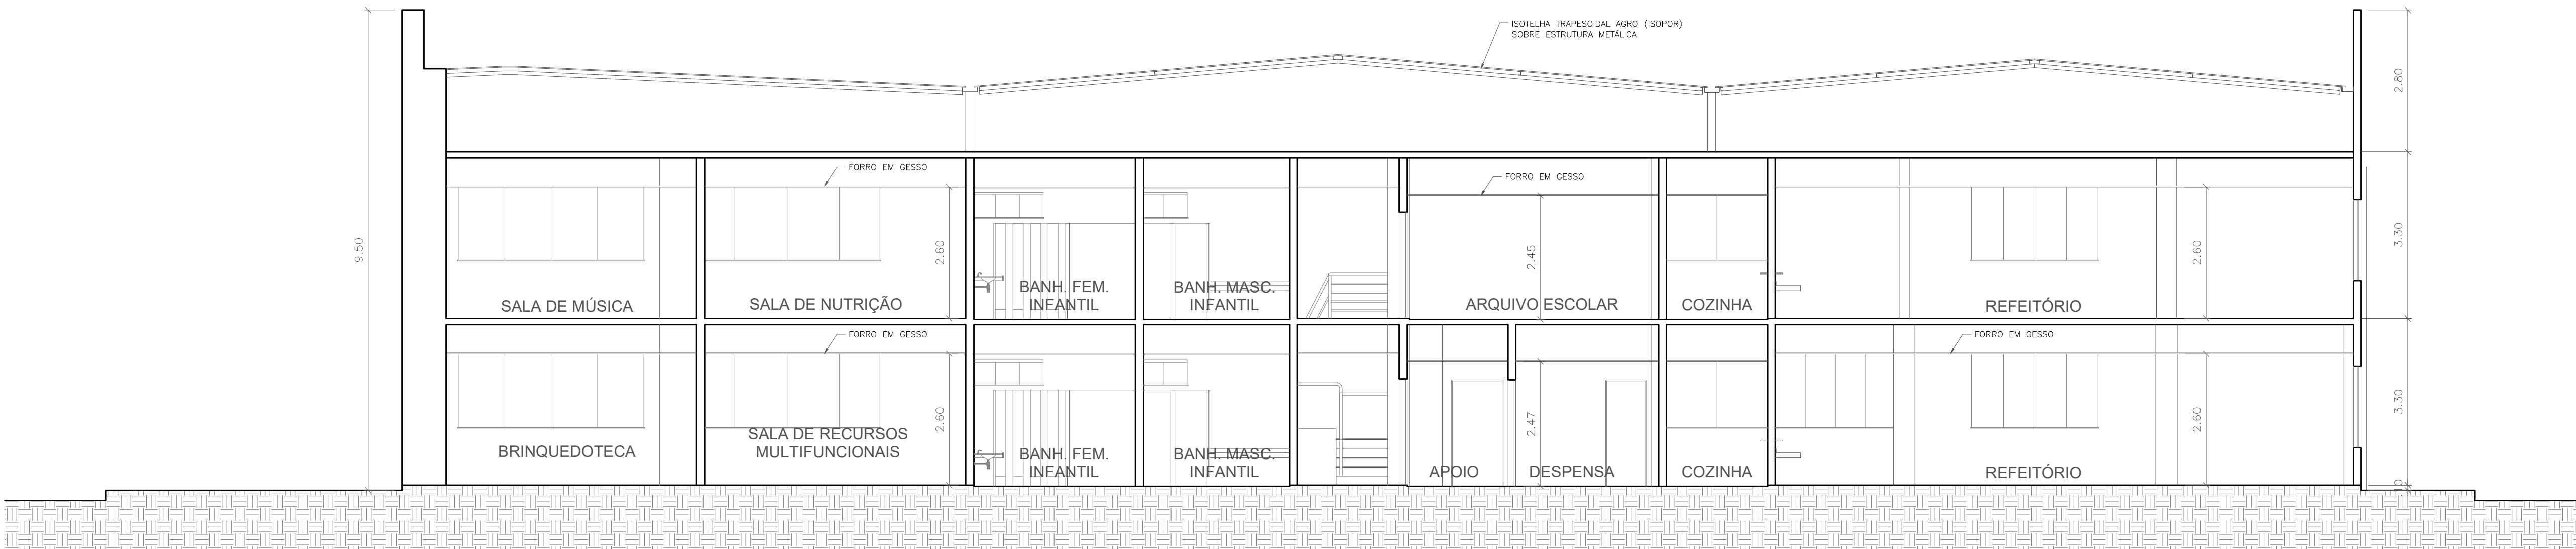

CORTE BB - ESCOLA

ESCALA: 1/75



1. () Aprovação da Análise de Projeto;
2. () Substituição de Projeto, Protocolo Original nº _____;
3. () Com Observação para Habilitar nº _____;
4. () Modificação de Projeto por prancha, Protocolo Anterior de nº _____.

ANANINDEUA - PA

SERVIÇO SOCIAL DO COMÉRCIO SESC/ARPA
PROPRIETÁRIO CNPJ: 03.593.364/0006-25
JÉSSICA POLIANA MOREIRA DOS SANTOS
AUTOR DO PROJETO CAU/CREA: 1516877411 CREA/PA
JÉSSICA POLIANA MOREIRA DOS SANTOS
RESPONSÁVEL TÉCNICO CAU/CREA: 1516877411 CREA/PA

PROJETO DE SEGURANÇA CONTRA INCÊNDIO E EMERGÊNCIAS REGISTRADO NA ART DE Nº PA0202076823

ESPAÇO RESERVADO PARA APROVAÇÃO DO CBMPA




1. () Aprovação da Análise de Projeto;
2. () Substituição de Projeto, Protocolo Original nº _____;
3. () Com Observação para Habilitar nº _____;
4. () Modificação de Projeto por prancha, Protocolo Anterior de nº _____.


EDUCACIONAL E CULTURA FÍSICA		LUGAR: AV. GOVERNADOR HÉLIO GUEBROS, 110 CEP: 67.139-370 COQUEIRO - ANANINDEUA/PA	
DETALHAMENTO: Sinalização, Iluminação e Saldas de Emergência, Extintores, Hidrantes e Sistema de Detecção e Alarme de Incêndio.		CAR: JARLENE COSTA Carta Geométrica (PT) DATUM: LAT.: 1° 21' 44" S LONG.: 48° 25' 16" O	
PROJETO ARQUITETÔNICO: PLANTA BAIXA PAVIMENTO TERREO - ESCOLA			
BRUNO:	MÉDIO	CNAE:	8599-6/99
ÁREA CONTRIBUÍVEL E ÁREA UTILIZÁVEL (PT 161)		ESCALA:	INDICADA
300 M ² /m ²		10.837,76 m ²	
LAYOUT/DETALHADO		DATA:	
GRUPO: E / DIVISÃO: E-1		JULHO/ 2022	

DESCRIÇÃO DO MATERIAL	QUANTIDADE	UNIDADE
ALUMINIO	1.000	KG
ACAO	1.000	KG
BRUNO	1.000	KG
BRUNO	1.000	KG
BRUNO	1.000	KG
BRUNO	1.000	KG
BRUNO	1.000	KG
BRUNO	1.000	KG
BRUNO	1.000	KG
BRUNO	1.000	KG


aprovado@sescparpa.com.br

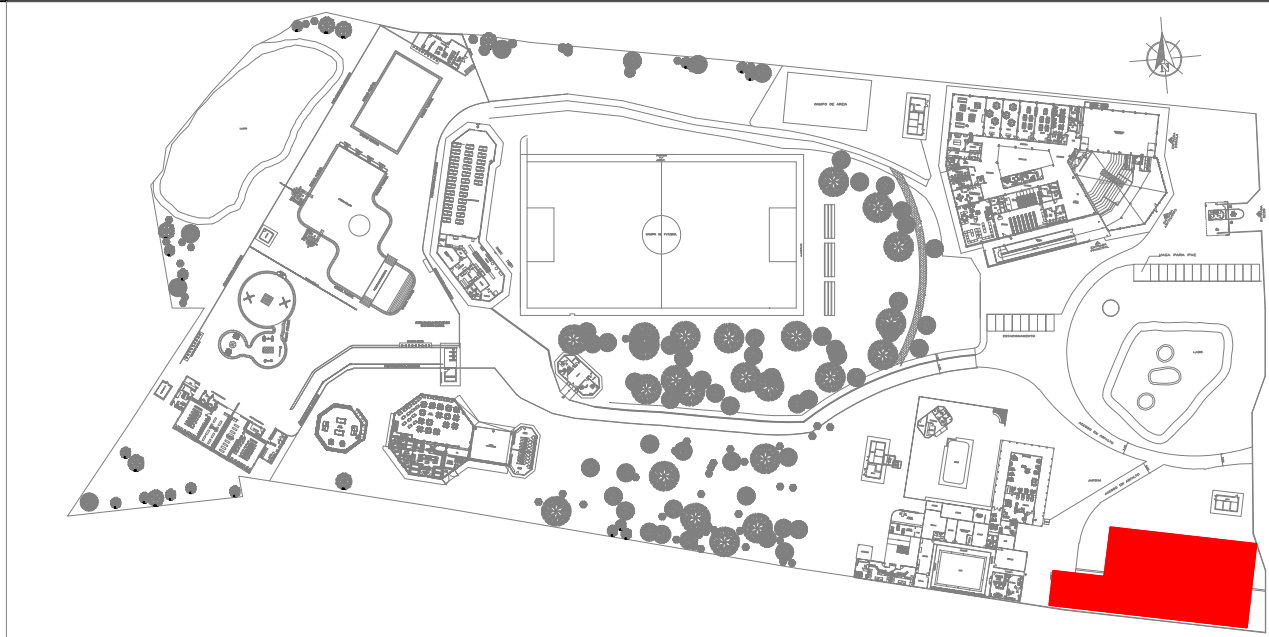

PLANTA CHAVE

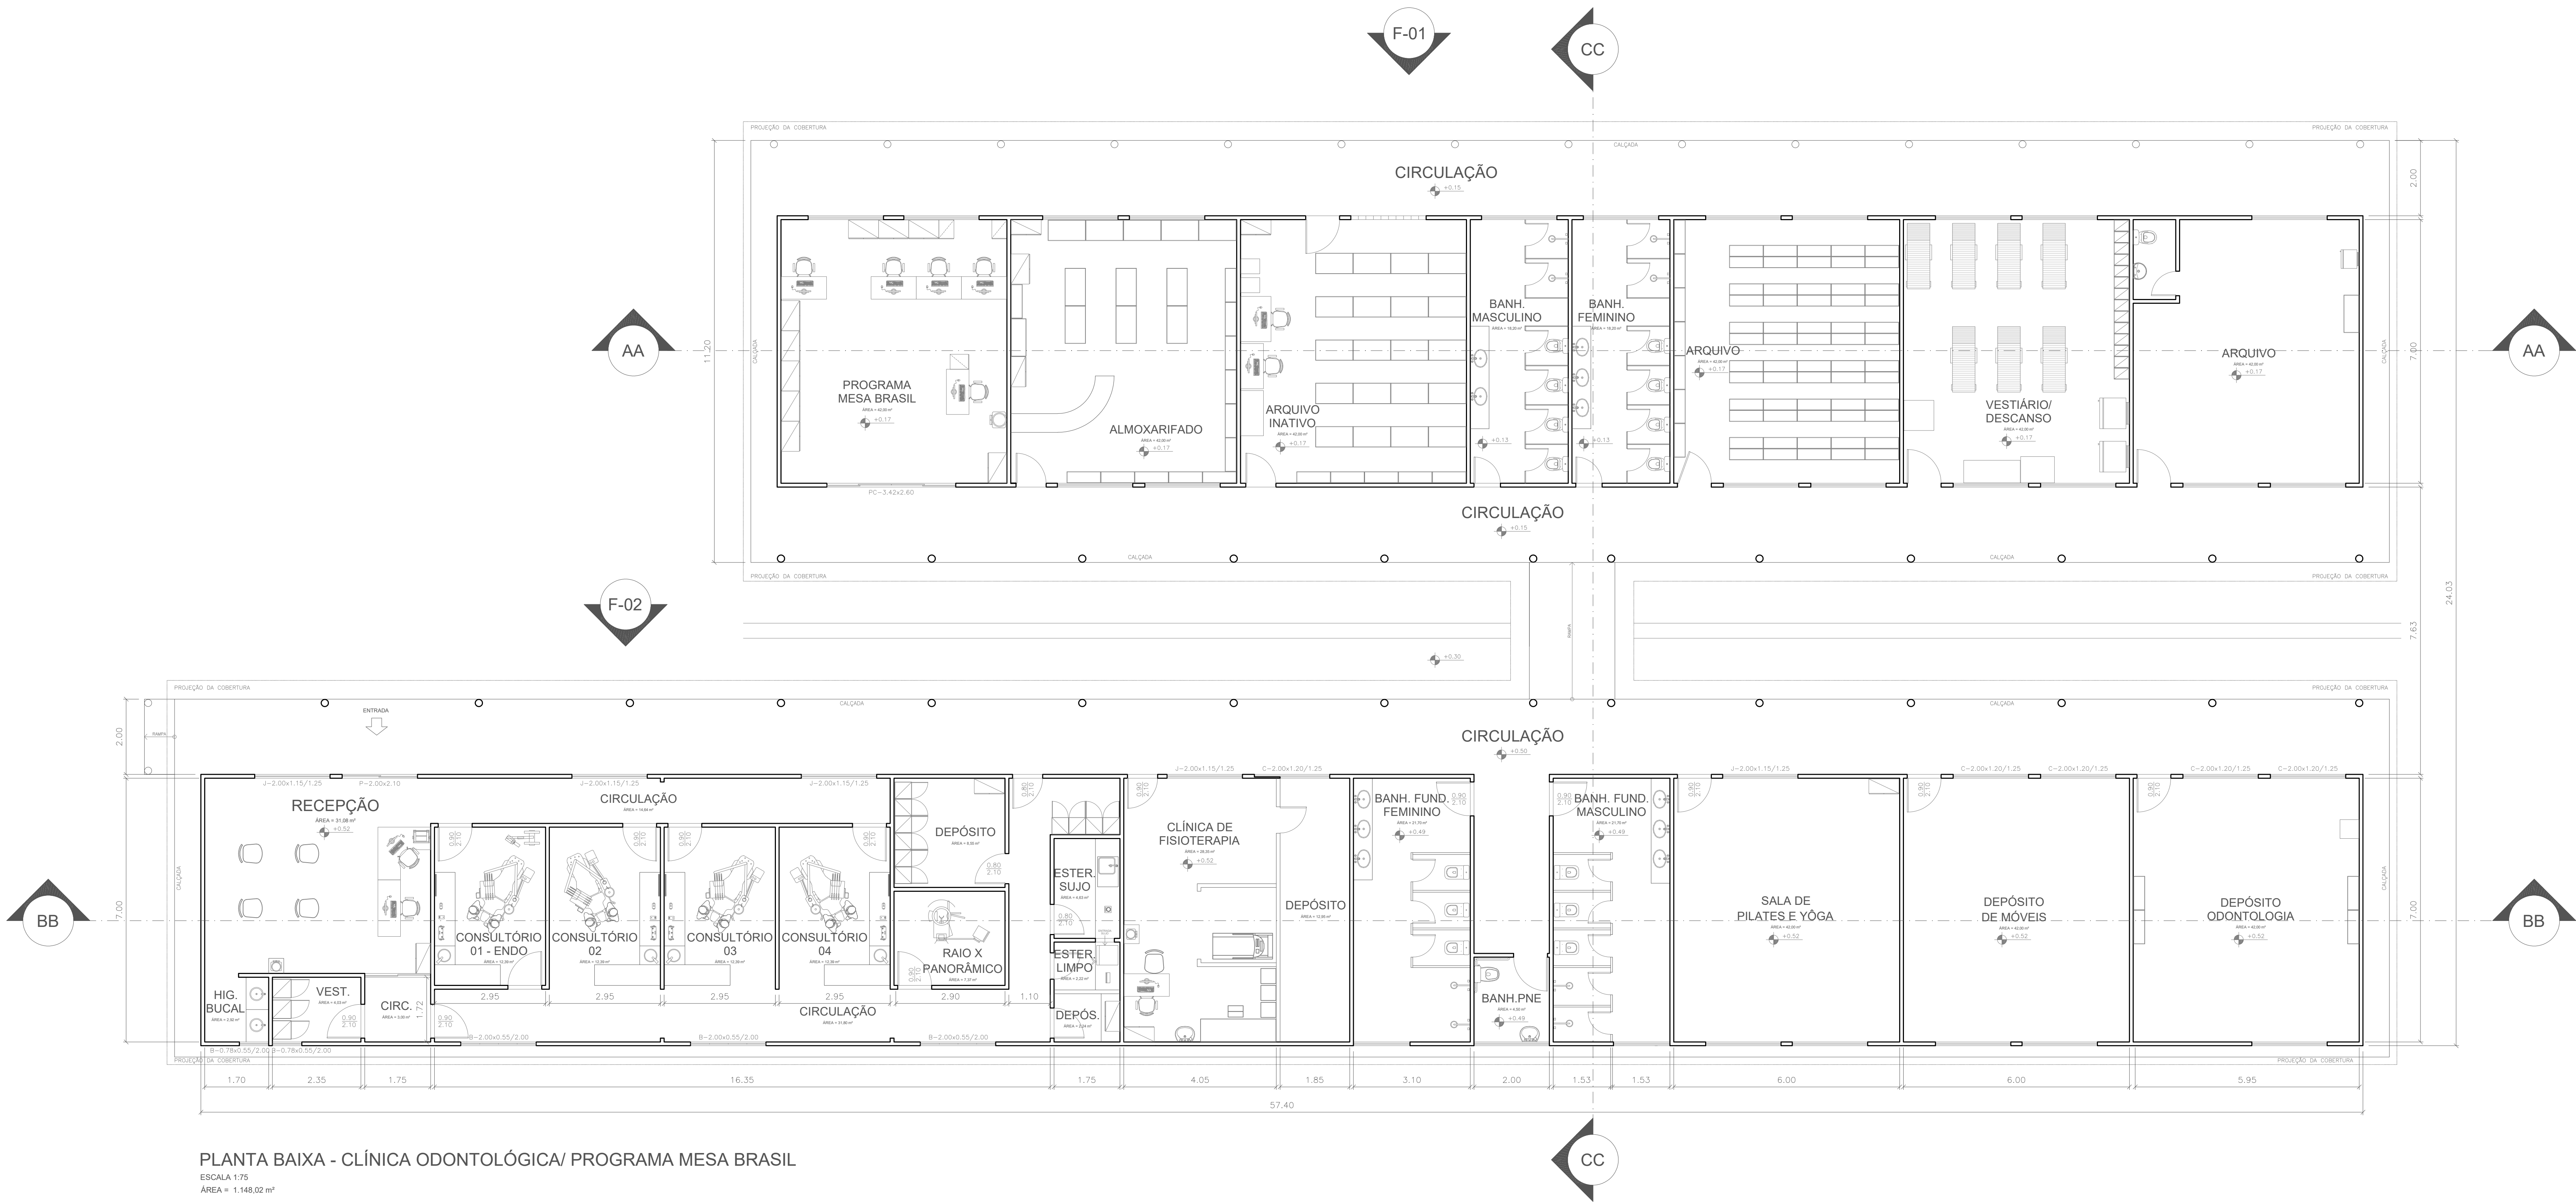

PLANTA BAIXA - CLÍNICA ODONTOLÓGICA/ PROGRAMA MESA BRASIL
ESCALA 1/75
ÁREA e 1.148,02 m²

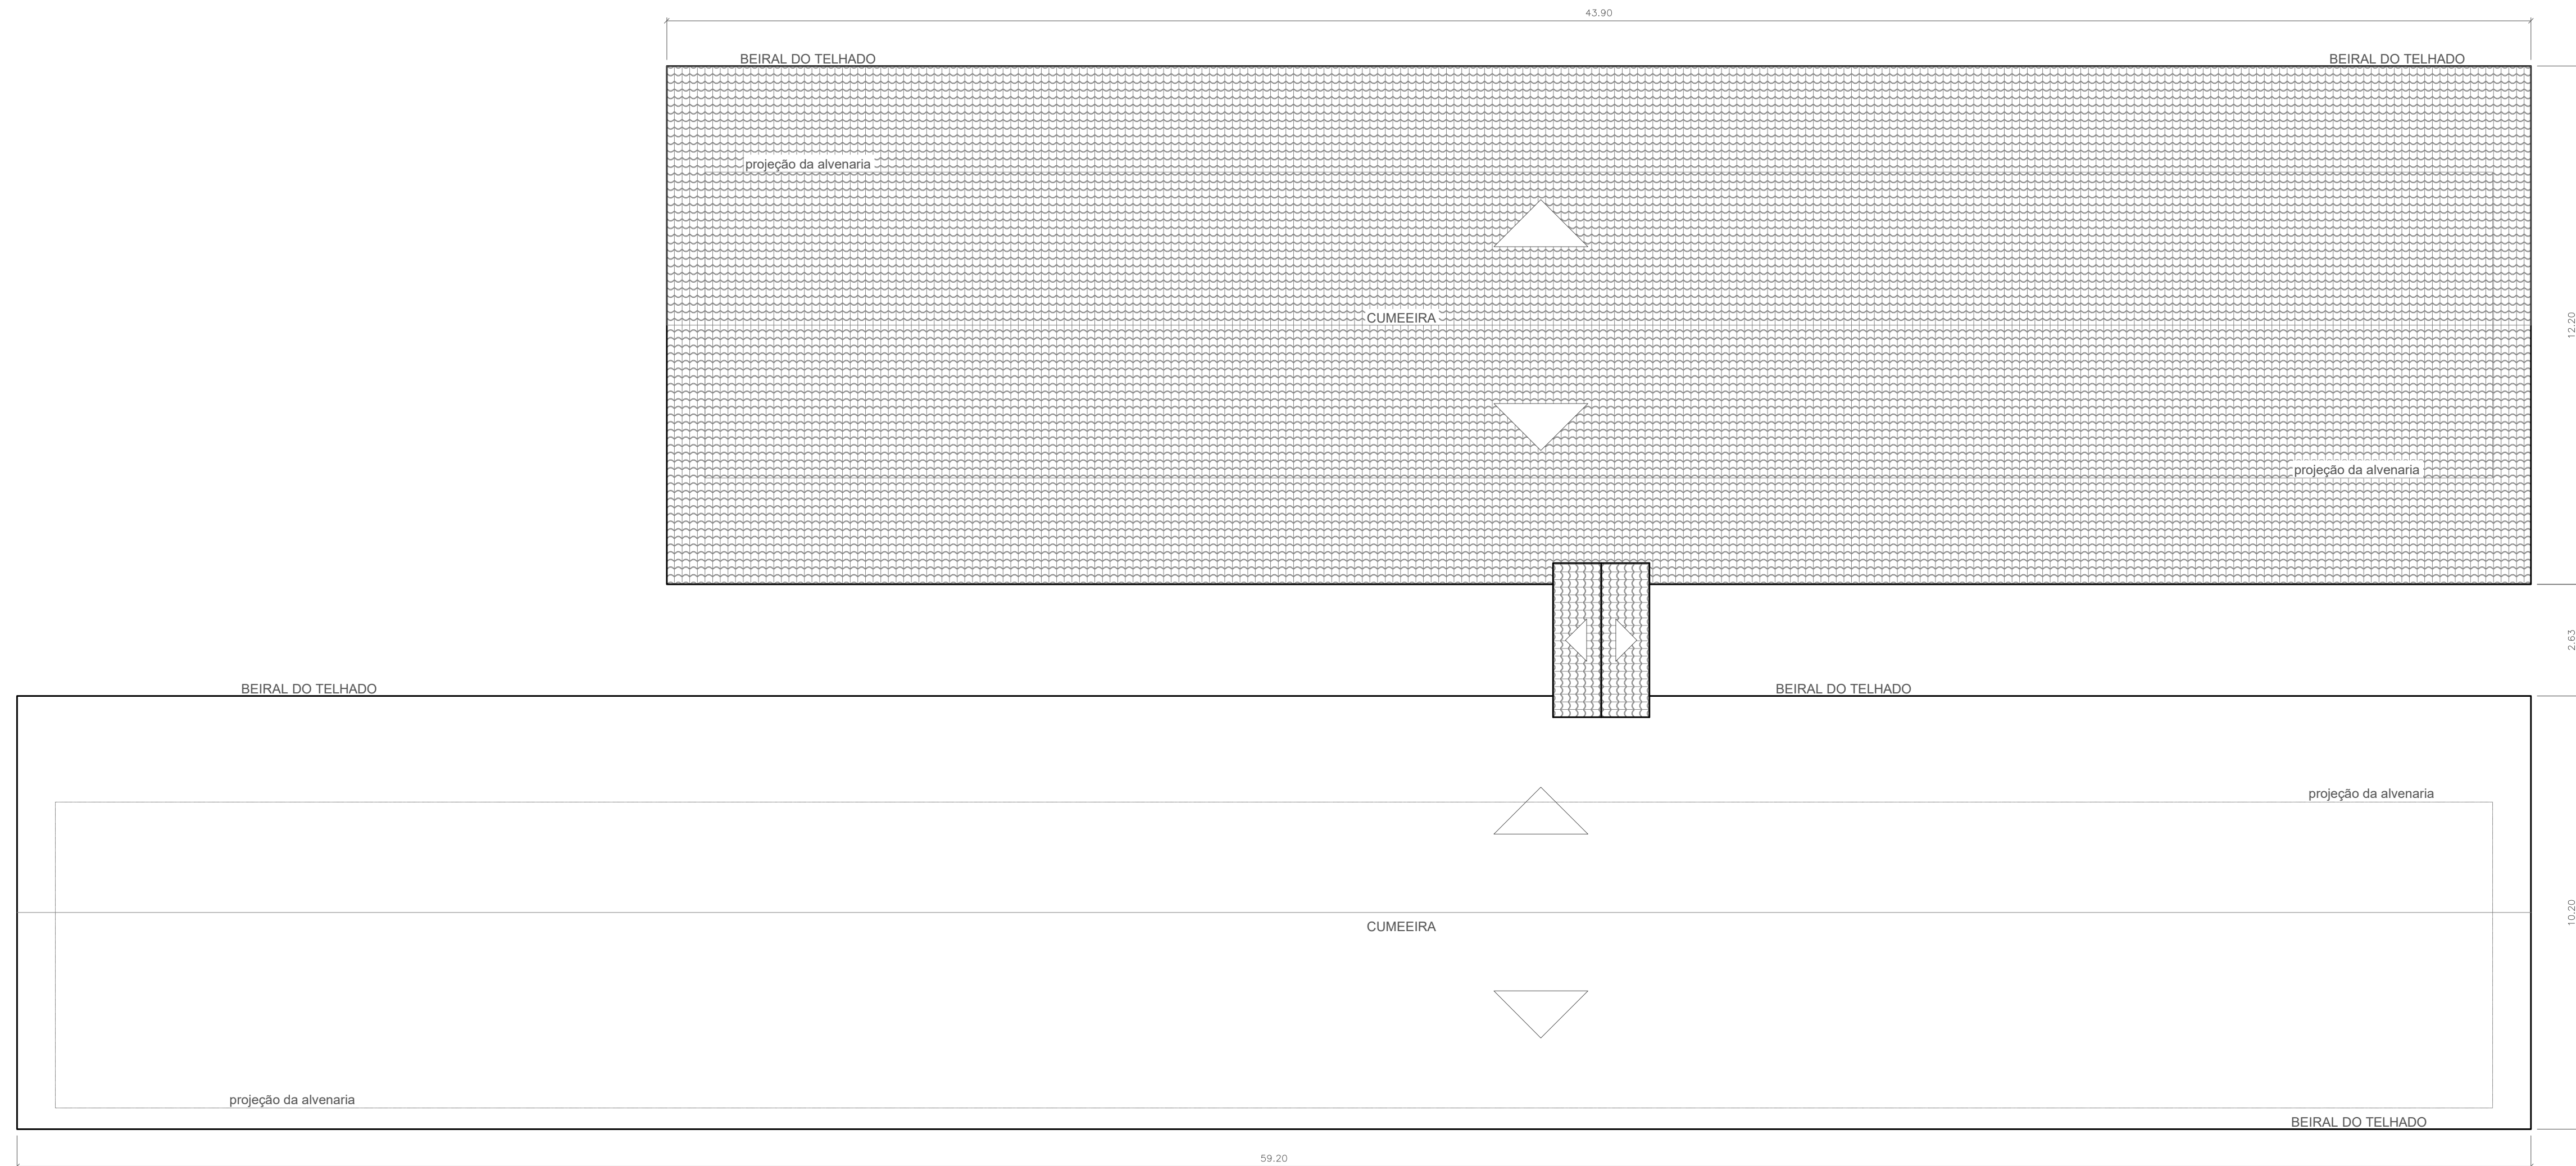


PLANTA DE COBERTURA - CLÍNICA ODONTOLÓGICA/ PROGRAMA MESA BRASIL
ESCALA 1/100




1. () Aprovação da Análise do Projeto;
2. () Substituição do Projeto, Protocolo Original nº _____;
3. () Com Observação para Habilitar-se n.º _____;
4. () Modificação do Projeto por prancha, Protocolo Anterior de n.º _____.


ANANINDEUA - PA			
SERVIÇO SOCIAL DO COMÉRCIO SESC/ARPA			
PROPRIETÁRIO	CNPJ: 03.593.364/0006-25		
AUTOR DO PROJETO	CAU/CREA: 1516877411 CREA/PA		
RESPONSÁVEL TÉCNICO	CAU/CREA: 1516877411 CREA/PA		
PROJETO DE SEGURANÇA CONTRA INCÊNDIO E EMERGÊNCIAS REGISTRADO NA ART DE Nº PA0202076823			
ESPAÇO RESERVADO PARA APROVAÇÃO DO CBMPA			
1. () Aprovação da Análise do Projeto; 2. () Substituição do Projeto, Protocolo Original nº _____; 3. () Com Observação para Habilitar-se n.º _____; 4. () Modificação do Projeto por prancha, Protocolo Anterior de n.º _____.			
DESTAQUE:	LOCAL:		
SERVIÇOS DE SAÚDE E INSTITUCIONAIS	AV. GOVERNADOR HÉLIO GUEIROS, 110 CEP: 67.139-370 COQUEIRO - ANANINDEUA/PA		
DETALHE:	LOCAL:		
Signalização, Iluminação e Sinalização de Emergência, Extintores, Hidrantes e Sistema de Detecção e Alarme de Incêndio.	CAU: JARLENE COSTA Inscrição Profissional (CBO): 1516877411 CREA/PA Lat: 1° 21' 44" S Long: 48° 25' 16" O		
PROJETO ARQUITETÔNICO: PLANTAS BAIXA E DE COBERTURA - CLÍNICA ODONTOLÓGICA/ PROGRAMA MESA BRASIL			
BAIXO	8800-6,700	INDICADA	ARQ
ÁREA DE COBERTURA E ÁREA VIZINHA (P/ F6)		ÁREA DE COBERTURA E ÁREA VIZINHA (P/ F6)	
200 M²/m²		10.837,76m²	
GRUPO: H/ DIVISÃO: H-6		JULHO/ 2022	
		21	

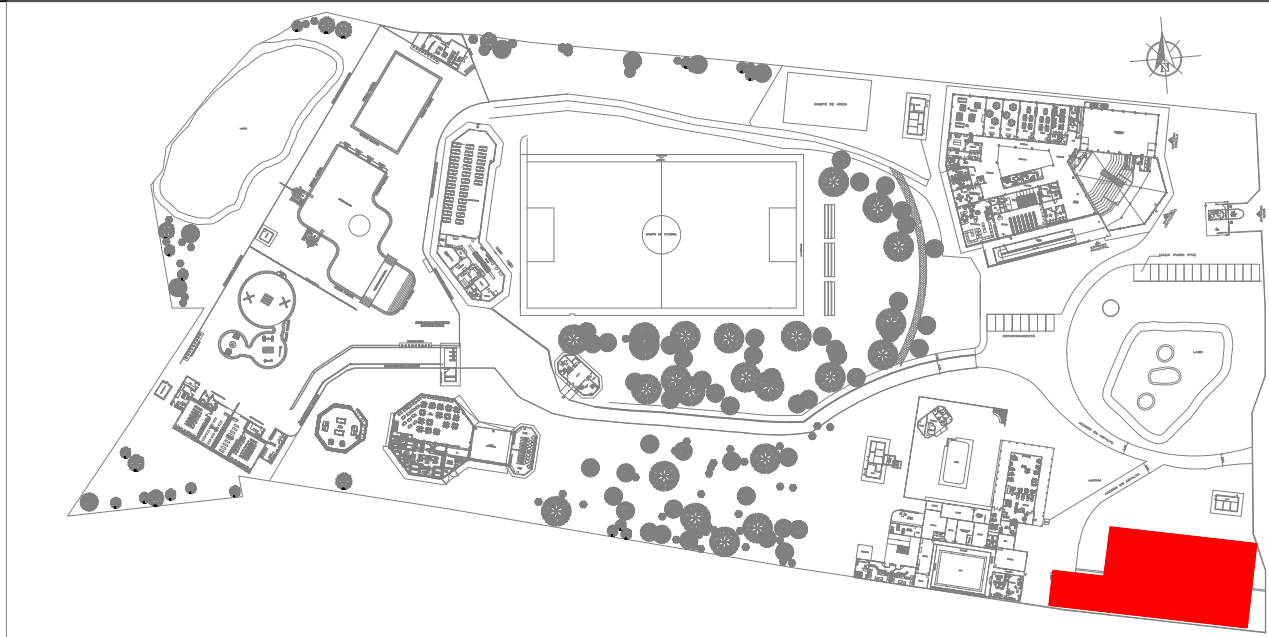


PLANTA CHAVE

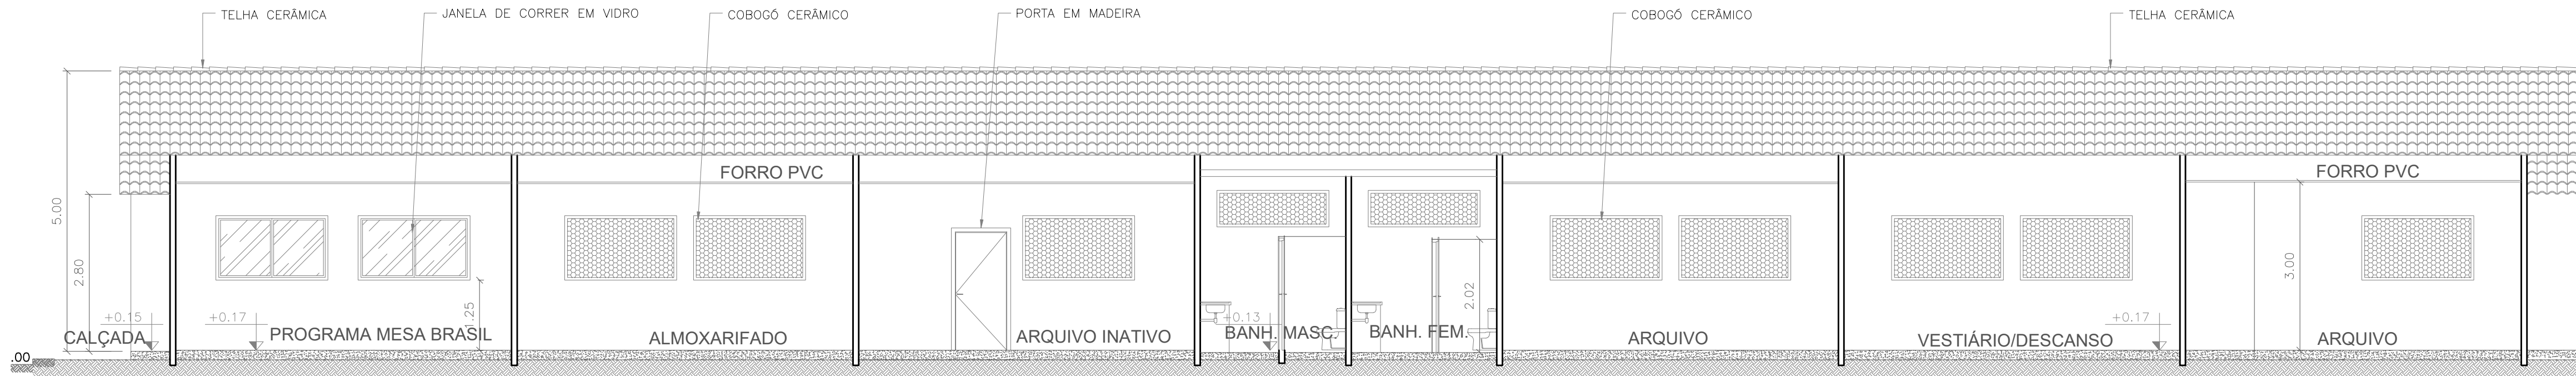


CORTE AA - PROGRAMA MESA BRASIL

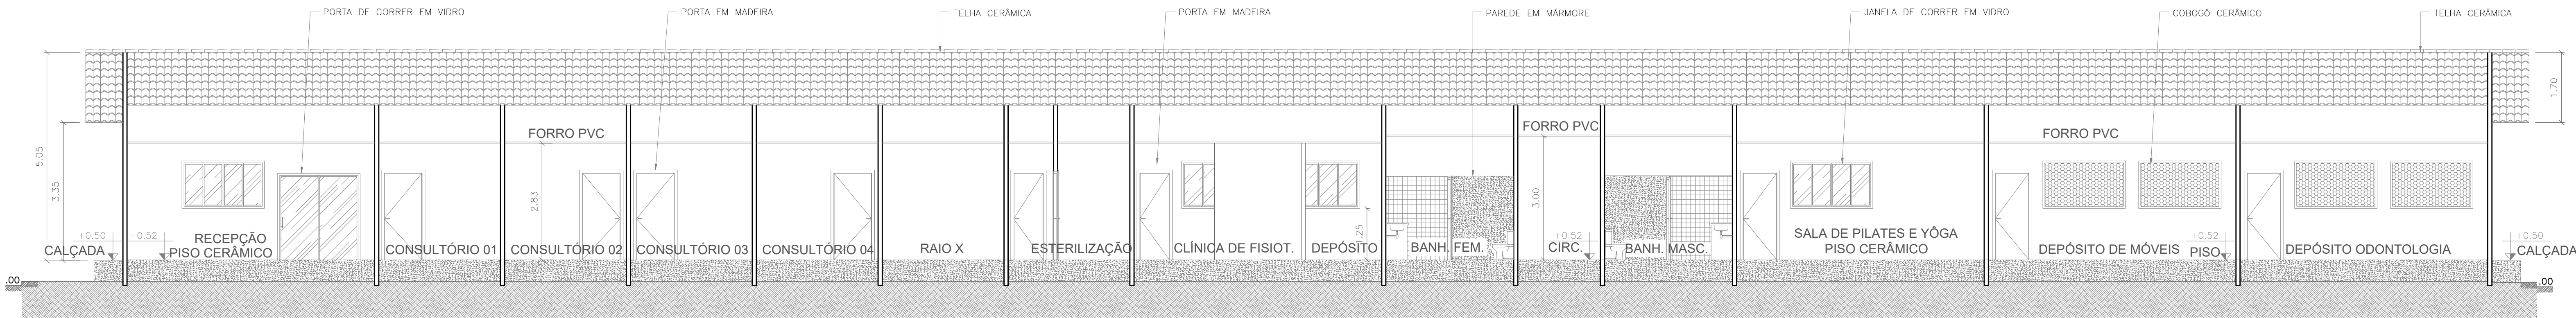


CORTE BB - CLÍNICA ODONTOLÓGICA
ESCALA 1/75

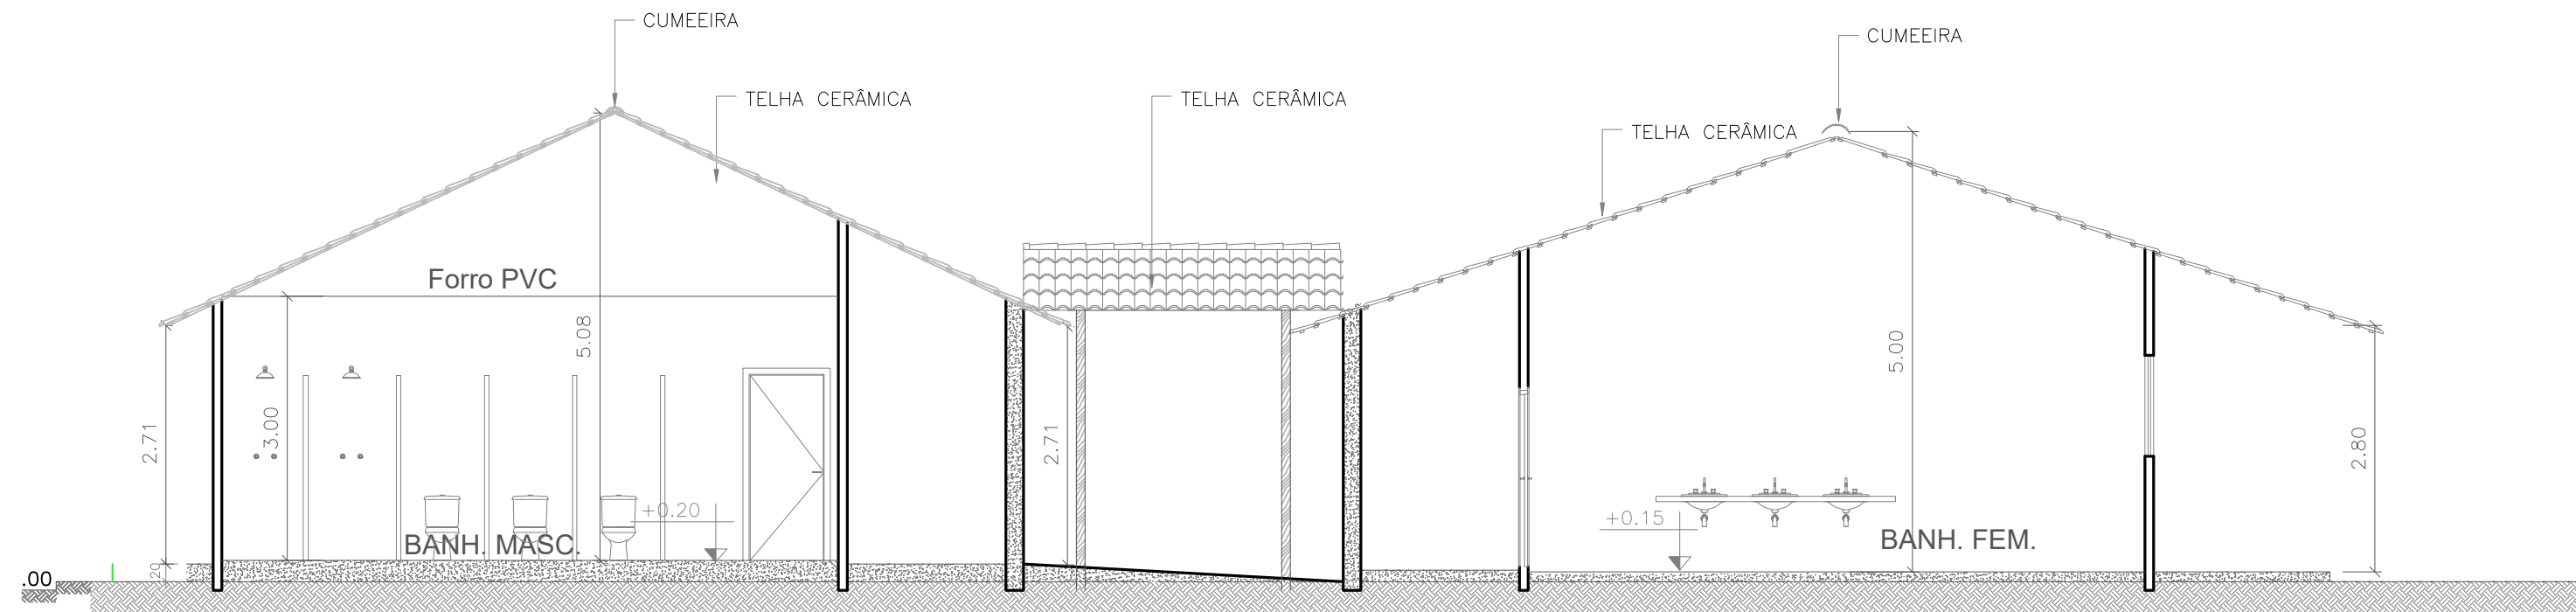

CORTE CC - CLÍNICA ODONTOLÓGICA/ PROGRAMA MESA BRASIL
ESCALA 1/75

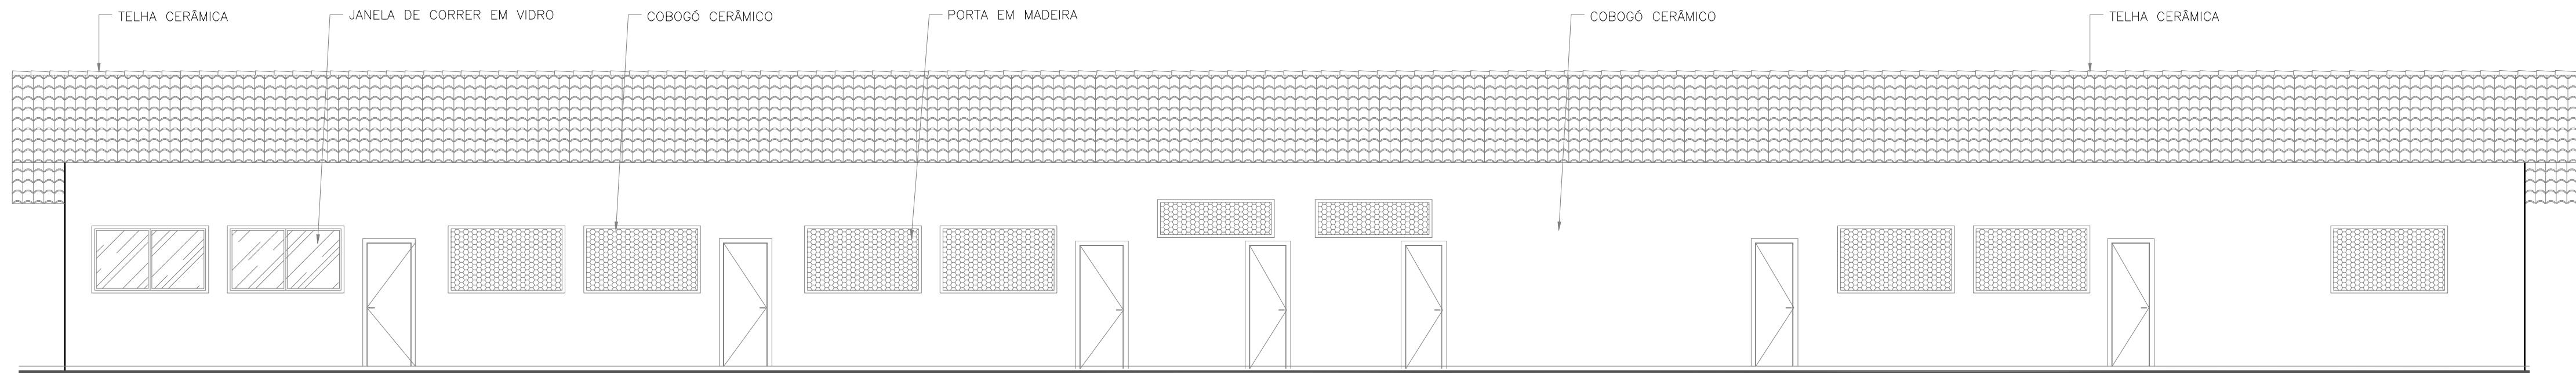

FACHADA 01 - PROGRAMA MESA BRASIL
ESCALA 1/75

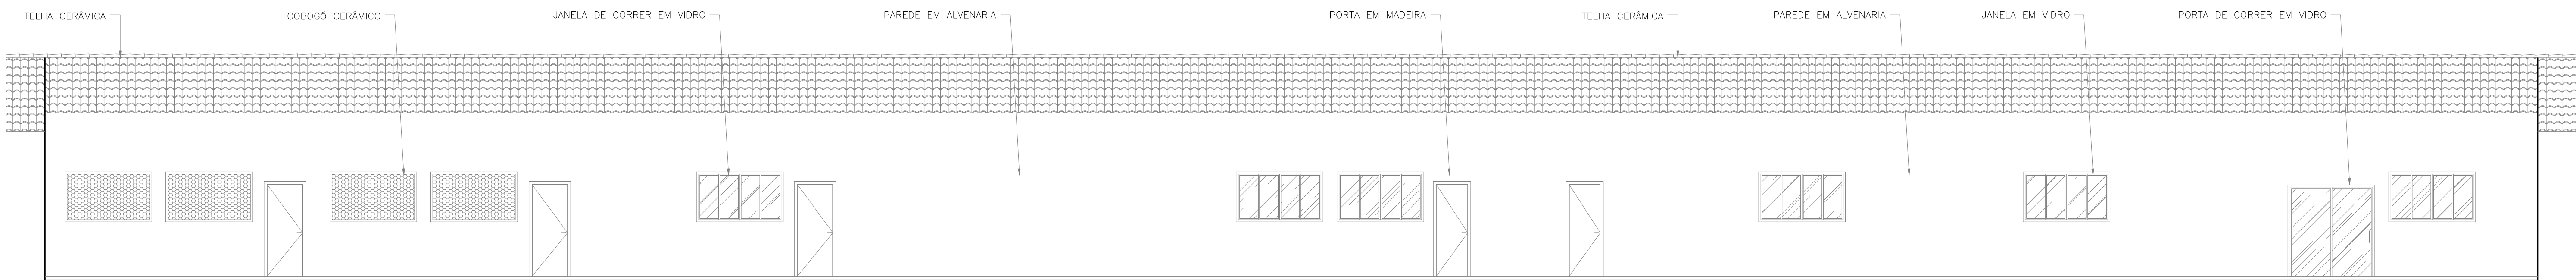

FACHADA 02 - CLÍNICA ODONTOLÓGICA
ESCALA 1/75



1. () Aprovação da Análise de Projeto;
2. () Substituição de Projeto, Protocolo Original nº _____;
3. () Com Observação para Habilitar o n.º _____;
4. () Modificação de Projeto por prancha, Protocolo Anterior de n.º _____.

ANANINDEUA - PA

SERVIÇO SOCIAL DO COMÉRCIO SESC/ARPA
PROPRIETÁRIO CNPJ: 03.593.364/0006-25
JÉSSICA POLIANA MOREIRA DOS SANTOS
AUTOR DO PROJETO CAU/CREA: 1516877411 CREA/PA
JÉSSICA POLIANA MOREIRA DOS SANTOS
RESPONSÁVEL TÉCNICO CAU/CREA: 1516877411 CREA/PA


PROJETO DE SEGURANÇA CONTRA INCÊNDIO E EMERGÊNCIAS REGISTRADO NA ART DE Nº PA0202076823

ESPAÇO RESERVADO PARA APROVAÇÃO DO CBMPA




1. () Aprovação da Análise de Projeto;
2. () Substituição de Projeto, Protocolo Original nº _____;
3. () Com Observação para Habilitar o n.º _____;
4. () Modificação de Projeto por prancha, Protocolo Anterior de n.º _____.

DESTINATÁRIO:		LOCAL:		
SERVIÇOS DE SAÚDE E INSTITUCIONAIS		AV. GOVERNADOR HÉLIO GUERROS, 110 CEP: 67.139-370 COQUEIRO - ANANINDEUA/PA		
DETALHES:	Sinalização, Iluminação e Saldas de Emergência, Extintores, Hidrantes e Sistema de Detecção e Alarme de Incêndio.	CAP:	JARLENE COSTA Coord. Engenharia/PROJ. BOMBS	
ANEXO:				
PROJETO ARQUITETÔNICO: CORTE FACHADAS - CLÍNICA ODONTOLÓGICA/ PROGRAMA MESA BRASIL				
BREJO:	BAIXO	CAD: 8800-6/00	ESCALA: INDICADA	
ÁREA DE INTERVENÇÃO DE PROTEÇÃO AMBIENTAL:		ÁREA DE INTERVENÇÃO DE PROTEÇÃO AMBIENTAL:		
200 M ²		10.837,76 m ²		
GRUPO: H/ DIVISÃO: H-6		DATA: JULHO/ 2022		
			ARQ	
			08	
			21	

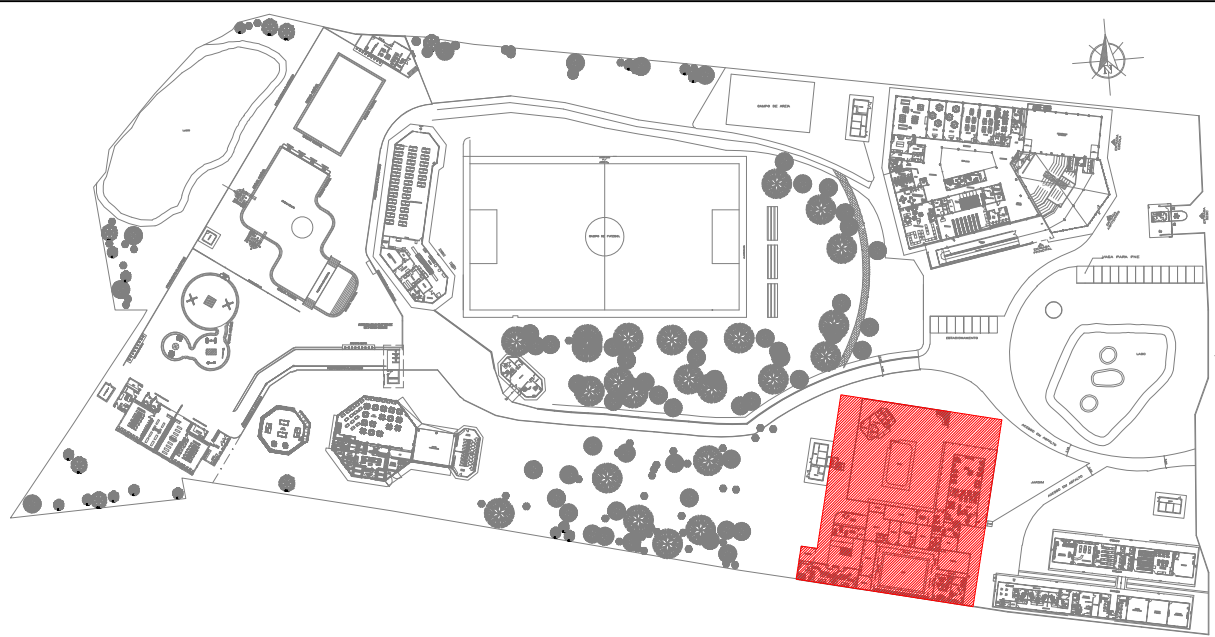

PLANTA CHAVE

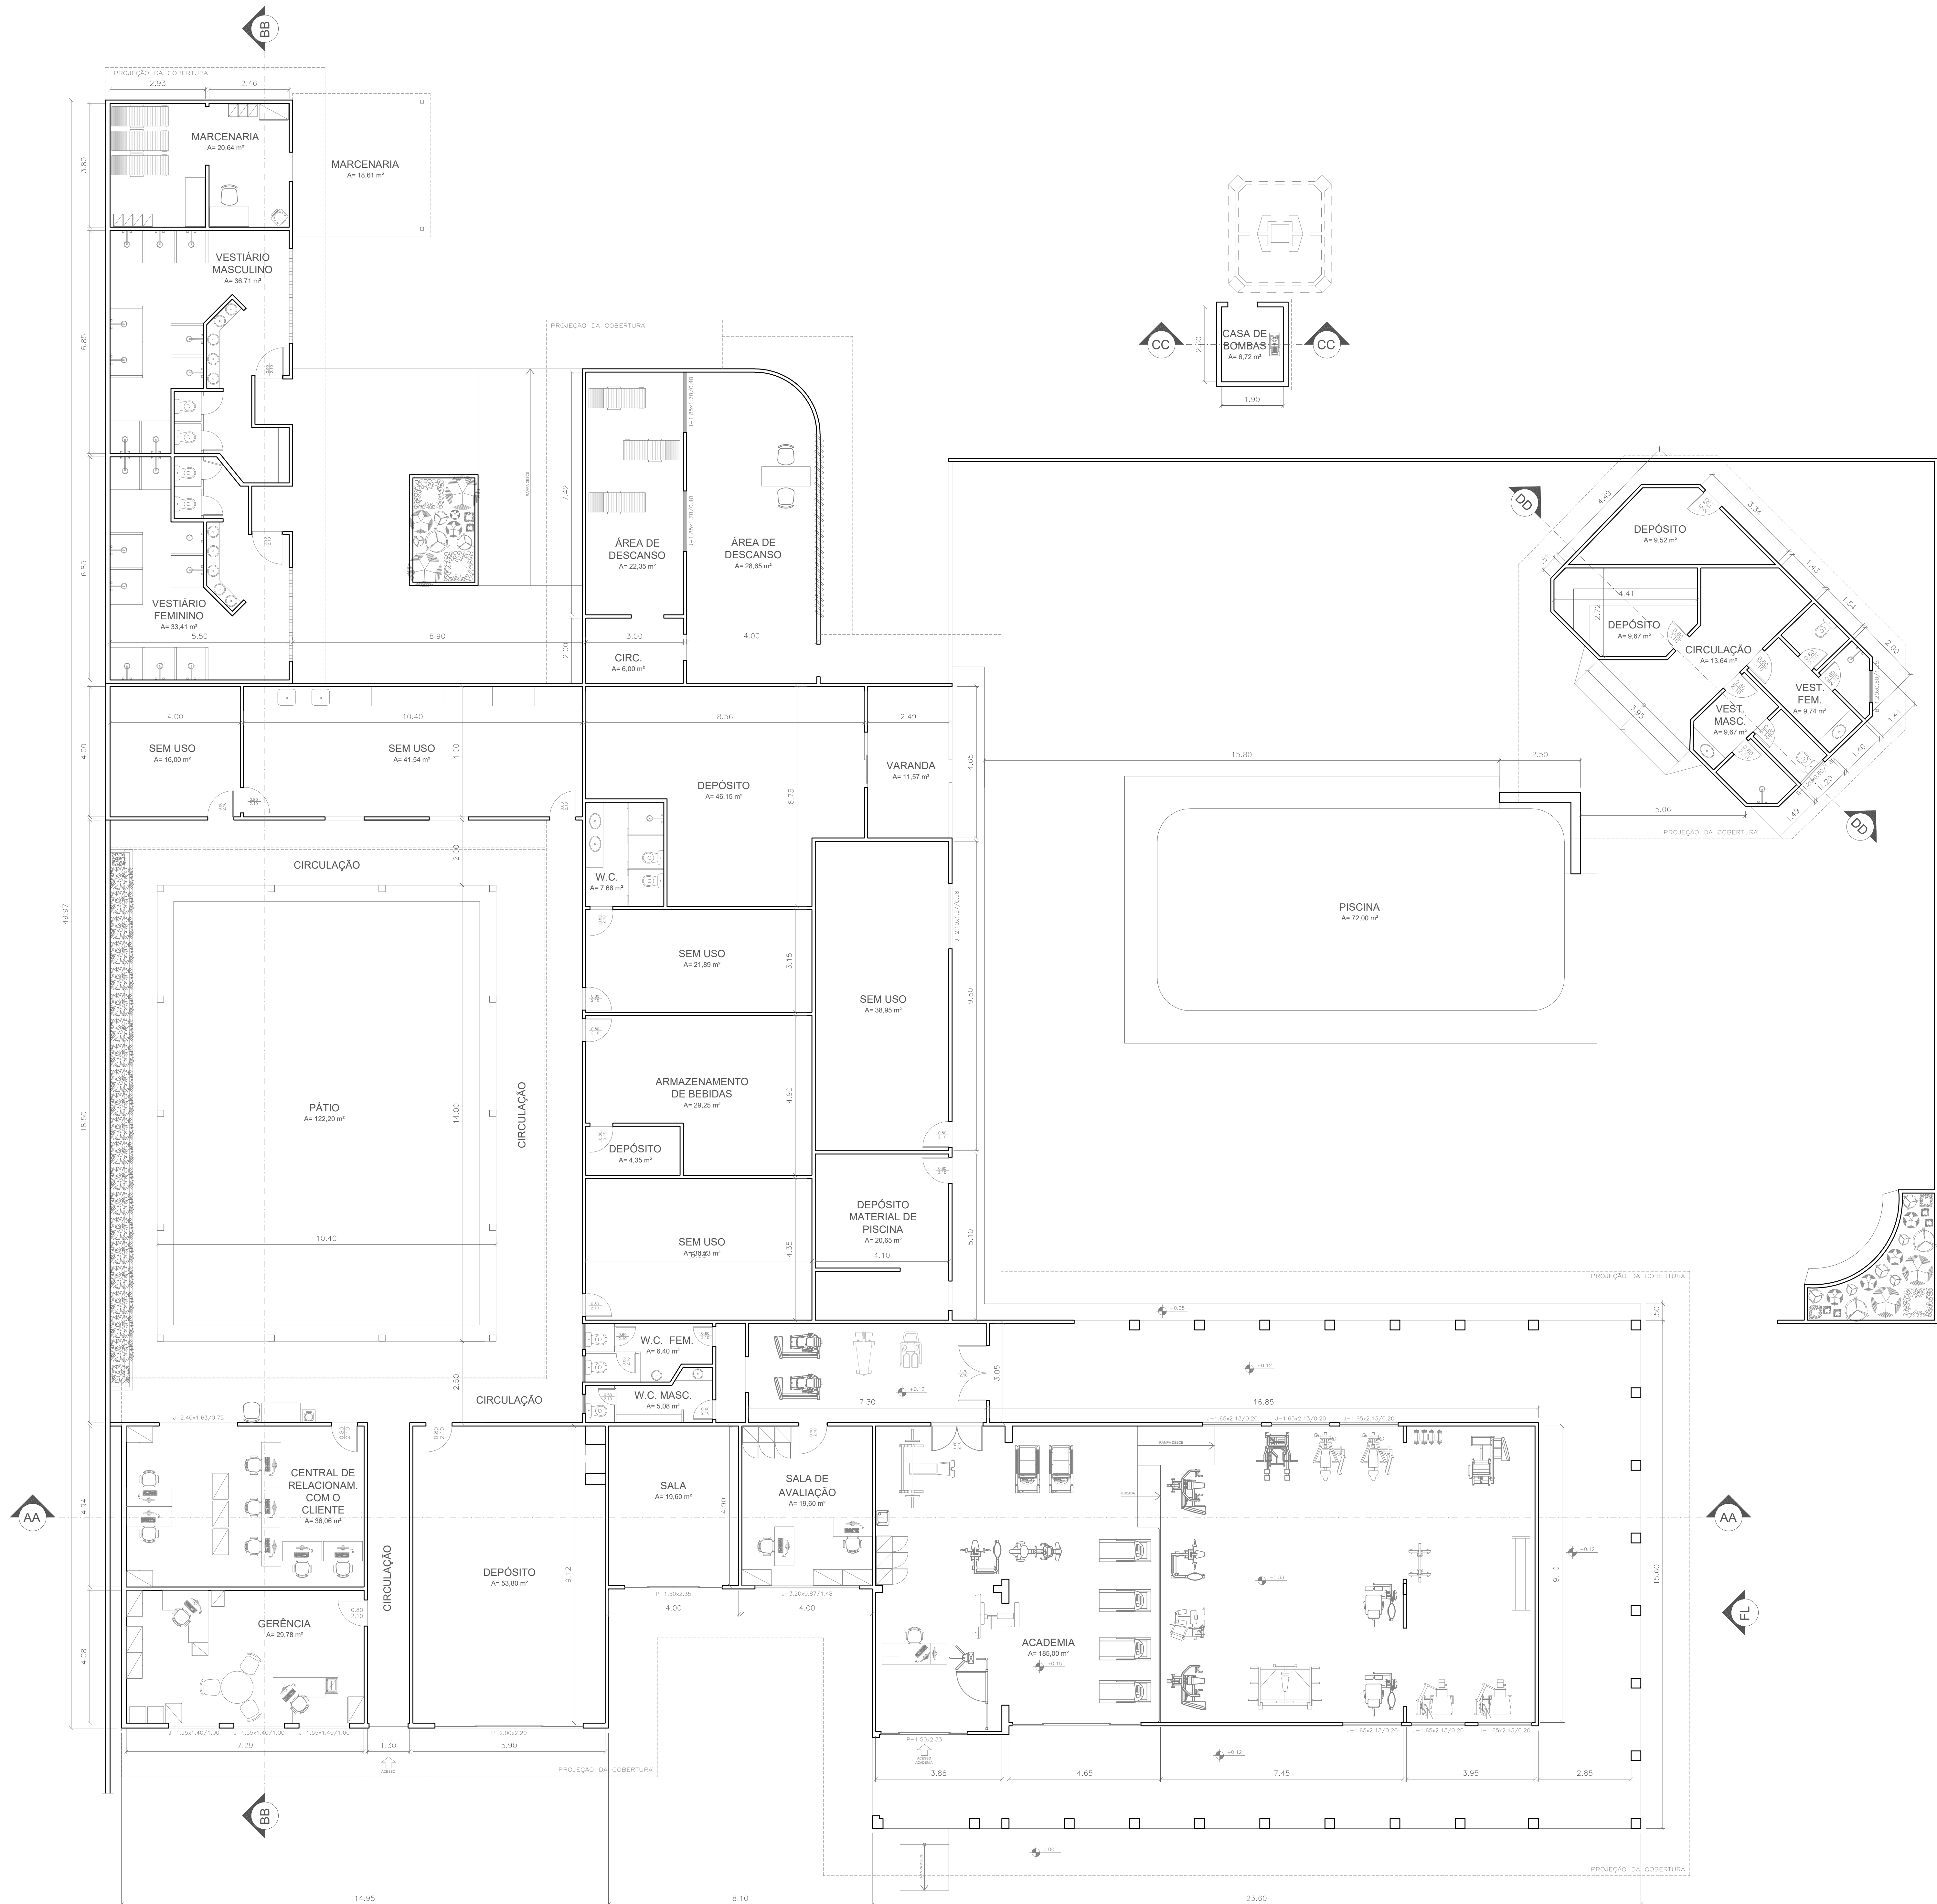

PLANTA BAIXA - ADMINISTRAÇÃO/ ACADEMIA/ VESTIÁRIOS/ CASA DE BOMBA

ÁREA = 1.962,52m²
ESCALA 1/75



1. () Aprovação da Análise de Projeto;
2. () Identificação de Projeto: Protocolo Original "n°";
3. () Com Observação para Habilitar-se "n°";
4. () Modificação de Projeto: por prancha, Protocolo Anterior de "n°".

ANANINDEUA - PA			
SERVIÇO SOCIAL DO COMÉRCIO SESC/ARPA			
PROPRIETÁRIO	CNPJ: 03.593.364/0006-25		
JÉSSICA POLIANA MOREIRA DOS SANTOS	CAU/CREA: 1516877411 CREA/PA		
AUTOR DO PROJETO			
JÉSSICA POLIANA MOREIRA DOS SANTOS	CAU/CREA: 1516877411 CREA/PA		
RESPONSÁVEL TÉCNICO			
PROJETO DE SEGURANÇA CONTRA INCÊNDIO E EMERGÊNCIAS REGISTRADO NA ART DE Nº PA/2022076523			
ESPAÇO RESERVADO PARA APROVAÇÃO DO CBMPA			
1. () Aprovação da Análise de Projeto; 2. () Identificação de Projeto: Protocolo Original "n°"; 3. () Com Observação para Habilitar-se "n°"; 4. () Modificação de Projeto: por prancha, Protocolo Anterior de "n°".			
DETALHE:	LOCAL:		
SERVIÇO PROFISSIONAL	AV. GOVERNADOR HÉLIO GUERROS, 110 CEP: 67.139-370 COQUEIRO - ANANINDEUA/PA		
ATIVIDADE:	CAP:		
Signalização, Iluminação e Sinalização de Emergência, Extintores, Hidrantes e Sistema de Alarme de Incêndio.	JARLENE COSTA Lat: 1° 21' 44" S Long: 48° 25' 16" O		
PROJETO ARQUITETÔNICO: PLANTA BAIXA - ADMINISTRAÇÃO/ ACADEMIA/ VESTIÁRIOS/ CASA DE BOMBA			
BRUNO	ORÇ:	8800-6/00	INDICADA
MÉDIO	700 MJ/m²	10.837,76 m²	ARQ
DESENHO/REVISÃO:	DATA:	JULHO/ 2022	09
GRUPO: D/ DIVISÃO: D-1			21



PLANTA CHAVE



PLANTA DE COBERTURA - ADMINISTRAÇÃO/ ACADEMIA/ VESTIÁRIOS/ CASA DE BOMBA

ESCALA 1:75

FP




1. () Aprovação do Projeto de Projeto;
2. () Substituição de Projeto: Protocolo Original nº _____;
3. () Com Observação para Habilitar-se n.º _____;
4. () Modificação de Projeto: por prancha: Protocolo Anterior de n.º _____.

ANANINDEUA - PA	
SERVIÇO SOCIAL DO COMÉRCIO SESC/ARPA	
PROPRIETÁRIO	CNPJ: 03.593.364/0006-25
JESSICA POLIANA MOREIRA DOS SANTOS	CAU/CREA: 1516877411 CREA/PA
AUTOR DO PROJETO	
JESSICA POLIANA MOREIRA DOS SANTOS	CAU/CREA: 1516877411 CREA/PA
RESPONSÁVEL TÉCNICO	
PROJETO DE SEGURANÇA CONTRA INCÊNDIO E EMERGÊNCIAS REGISTRADO NA ART DE Nº PA0202076823	
ESPAÇO RESERVADO PARA APROVAÇÃO DO CBMPA	
1. () Aprovação da Análise de Projeto; 2. () Substituição de Projeto: Protocolo Original nº _____; 3. () Com Observação para Habilitar-se n.º _____; 4. () Modificação de Projeto: por prancha: Protocolo Anterior de n.º _____.	
DESCRIÇÃO:	LOCAL:
SERVIÇO PROFISSIONAL	AV. GOVERNADOR HÉLIO GUEBROS, 110 CEP: 67.139-379 COQUEIRO - ANANINDEUA/PA
DESCRIÇÃO:	LOCAL:
Sinalização, Iluminação e Sinalização de Emergência, Extintores, Hidrantes e Sistema de Alarme de Incêndio.	CAU/CREA: 1516877411 CREA/PA JESSICA POLIANA MOREIRA DOS SANTOS Lat.: 1° 21' 44" S Long.: 48° 25' 16" O
PROJETO ARQUITETÔNICO: PLANTA DE COBERTURA - ADMINISTRAÇÃO/ ACADEMIA/ VESTIÁRIOS/ CASA DE BOMBA	
BRASIL:	ESCALA:
MÉDIO	INDICADA
700 MJ/m²	10.837,76 m²
GRUPO/VERSÃO:	DATA:
GRUPO: D/ DIVISÃO: D-1	JULHO/ 2022


ARQ

10

21

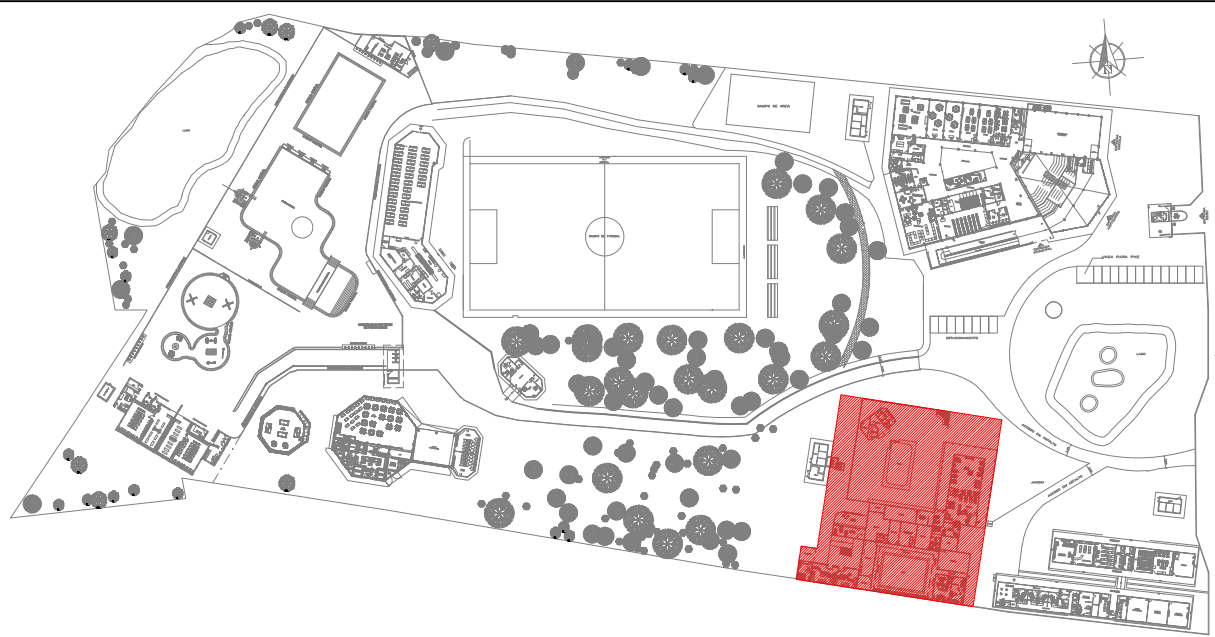


PLANTA CHAVE

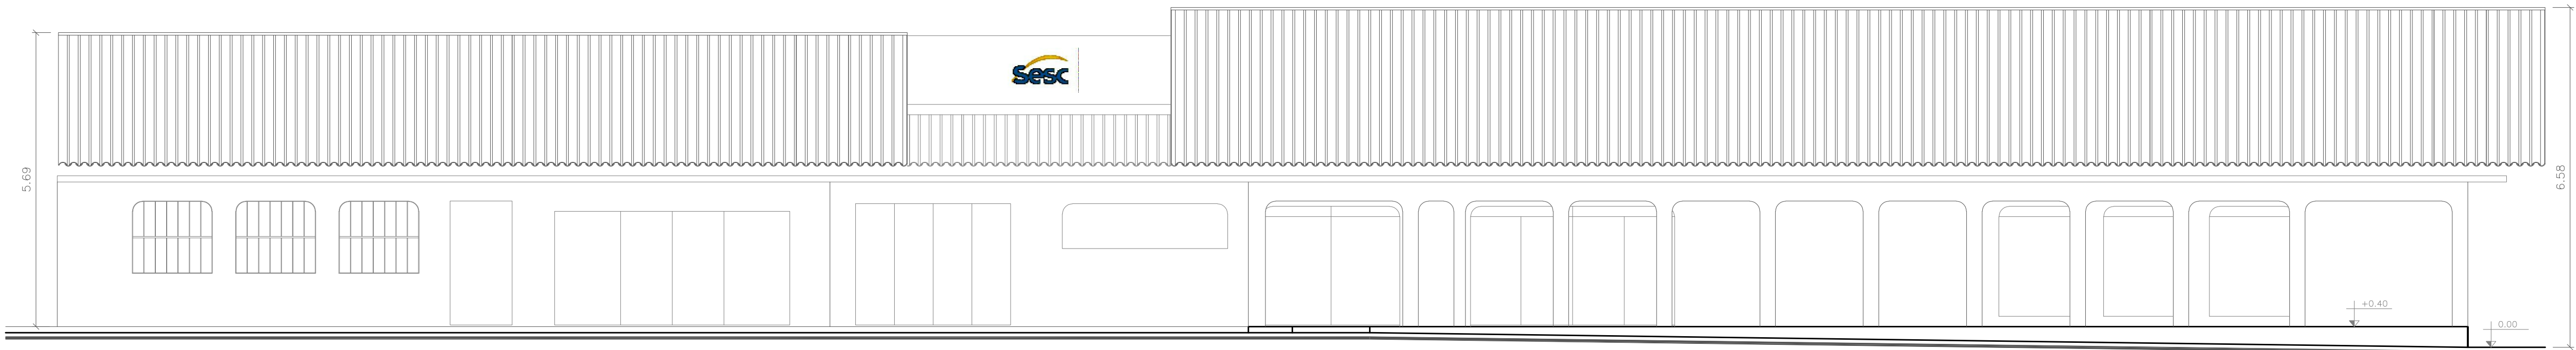


FACHADA PRINCIPAL - ADMINISTRAÇÃO/ ACADEMIA
ESCALA 1:75



FACHADA LATERAL - ACADEMIA
ESCALA 1:75

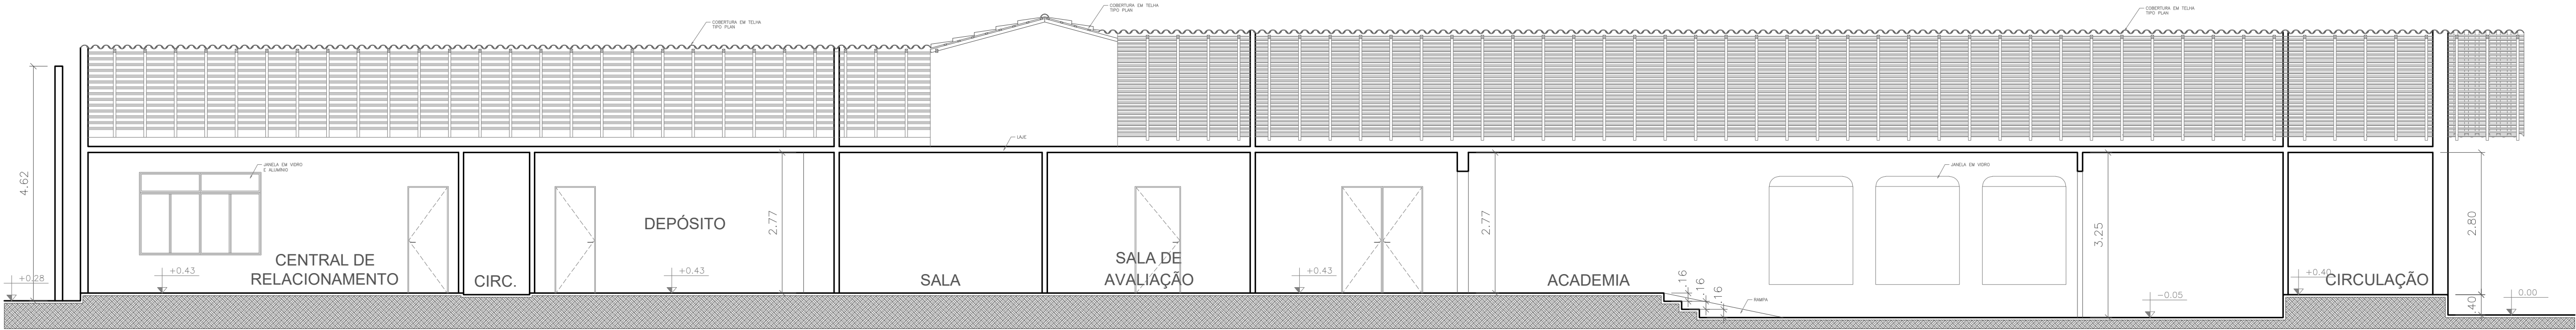


CORTE AA - ADMINISTRAÇÃO/ ACADEMIA
ESCALA 1:75

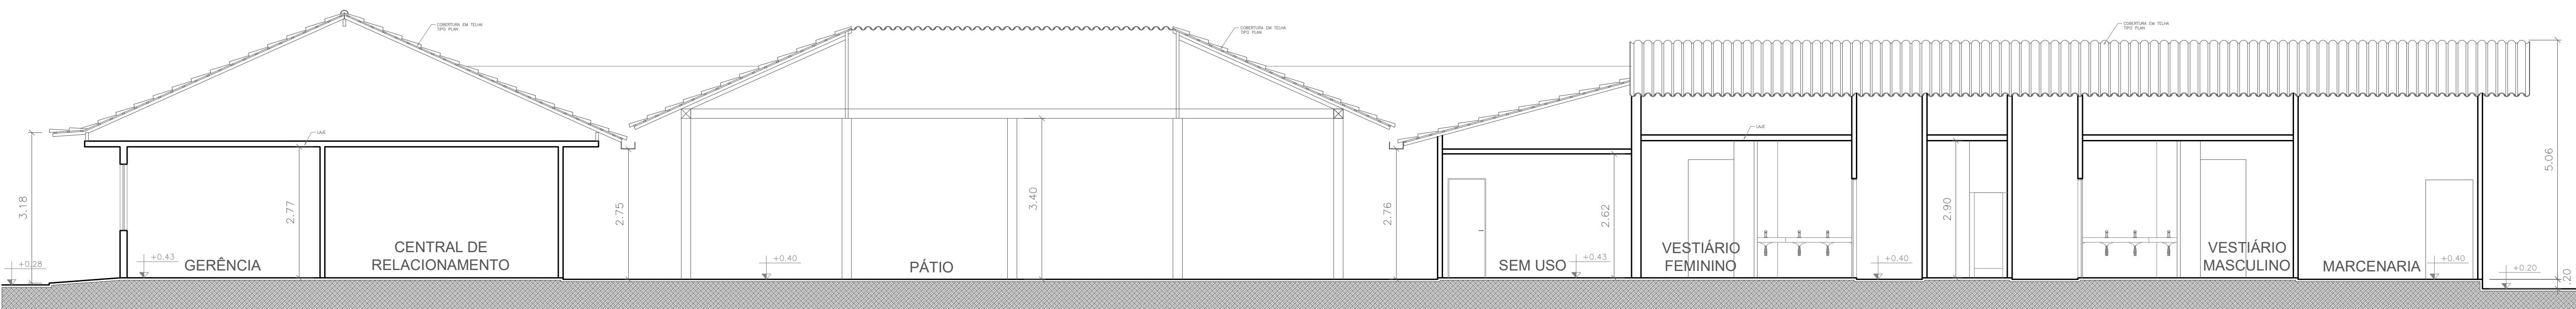

CORTE BB - ADMINISTRAÇÃO/ ACADEMIA
ESCALA 1:75



CORTE CC - CASA DE BOMBA ADM
ESCALA 1:75

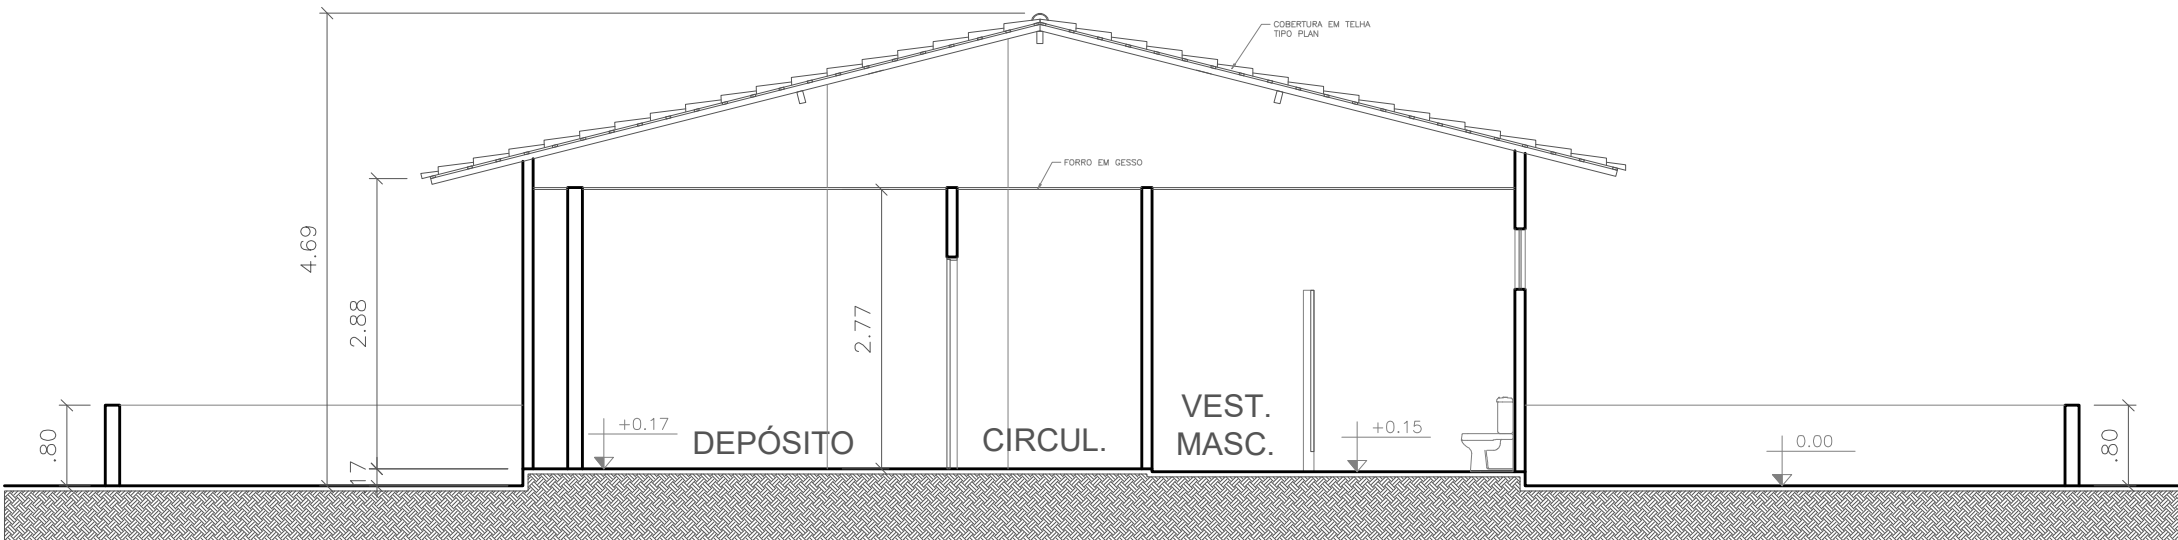

CORTE DD - VESTIÁRIOS PISCINA ADM
ESCALA 1:75



1. () Aprovação da Análise do Projeto;
2. () Substituição do Projeto: Protocolo Original nº _____;
3. () Com Observação para Habilitar n.º _____;
4. () Modificação do Projeto: por prancha: Protocolo Anterior de n.º _____.

ANANINDEUA - PA

SERVIÇO SOCIAL DO COMÉRCIO SESC/ARPA
PROPRIETÁRIO CNPJ: 03.593.364/0006-25
JÉSSICA POLIANA MOREIRA DOS SANTOS
AUTOR DO PROJETO CAU/CREA: 1516877411 CREAPA
JÉSSICA POLIANA MOREIRA DOS SANTOS
RESPONSÁVEL TÉCNICO CAU/CREA: 1516877411 CREAPA


PROJETO DE SEGURANÇA CONTRA INCÊNDIO E EMERGÊNCIAS REGISTRADO NA ART DE Nº PA/2022076823

ESPAÇO RESERVADO PARA APROVAÇÃO DO CBMPA




1. () Aprovação da Análise do Projeto;
2. () Substituição do Projeto: Protocolo Original nº _____;
3. () Com Observação para Habilitar n.º _____;
4. () Modificação do Projeto: por prancha: Protocolo Anterior de n.º _____.


DETALHES:		LOCAL:	
SERVIÇO PROFISSIONAL		AV. GOVERNADOR HÉLIO GUEIROS, 110 CEP: 67.139-370 COQUEIRO - ANANINDEUA/PA	
DESCRIÇÃO:	Sinalização, Iluminação e Saldas de Emergência, Extintores, Hidrantes e Sistema de Alarme de Incêndio.	CAP:	JARLENE COSTA (Inscrição Profissional: 078101)
ANEXO: PROJETO ARQUITETÔNICO: CORTES E FACHADAS - ADMINISTRAÇÃO/ ACADEMIA/ VESTIÁRIOS/ CASA DE BOMBA			
BRECH:	CALIBRE:	ESCALA:	INDICADA
MÉDIO	8800-6/00		ARQ
ÁREA DE CONTRIBUIÇÃO DE PROTEÇÃO CONTRA INCÊNDIO:		ÁREA DE CONTRIBUIÇÃO DE PROTEÇÃO CONTRA INCÊNDIO (PT 101):	
700 M ²		10.837,76 m ²	
GRUPO/REPARTIÇÃO:		DATA:	
GRUPO: D/ DIVISÃO: D-1		JULHO/ 2022	

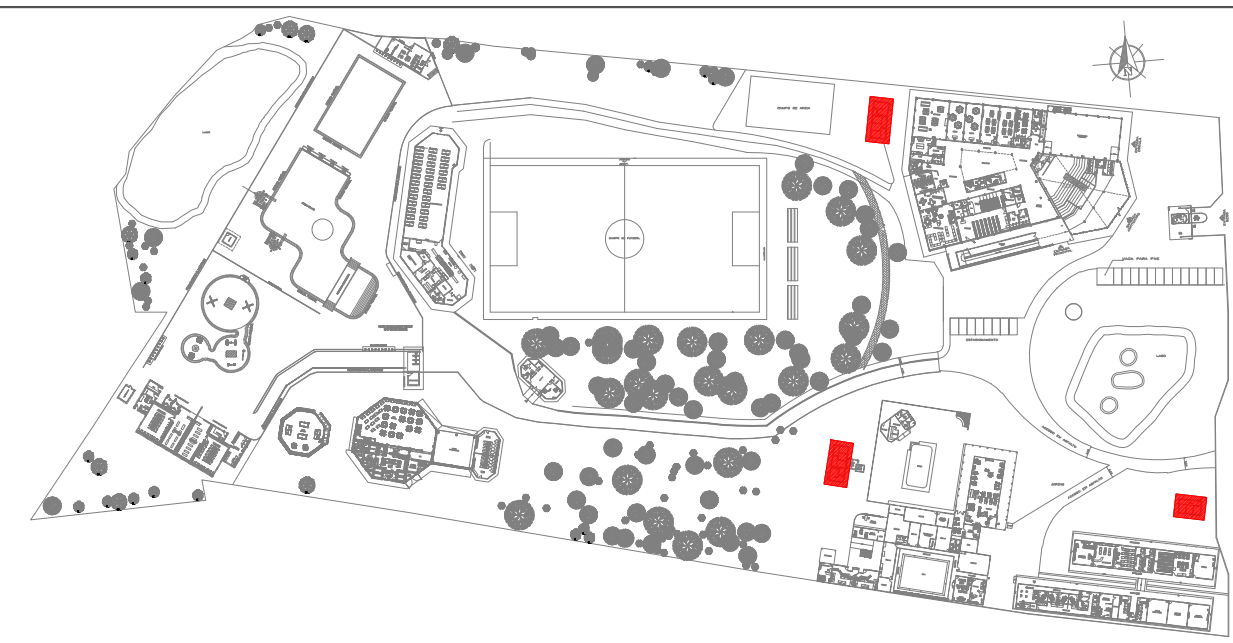


PLANTA CHAVE

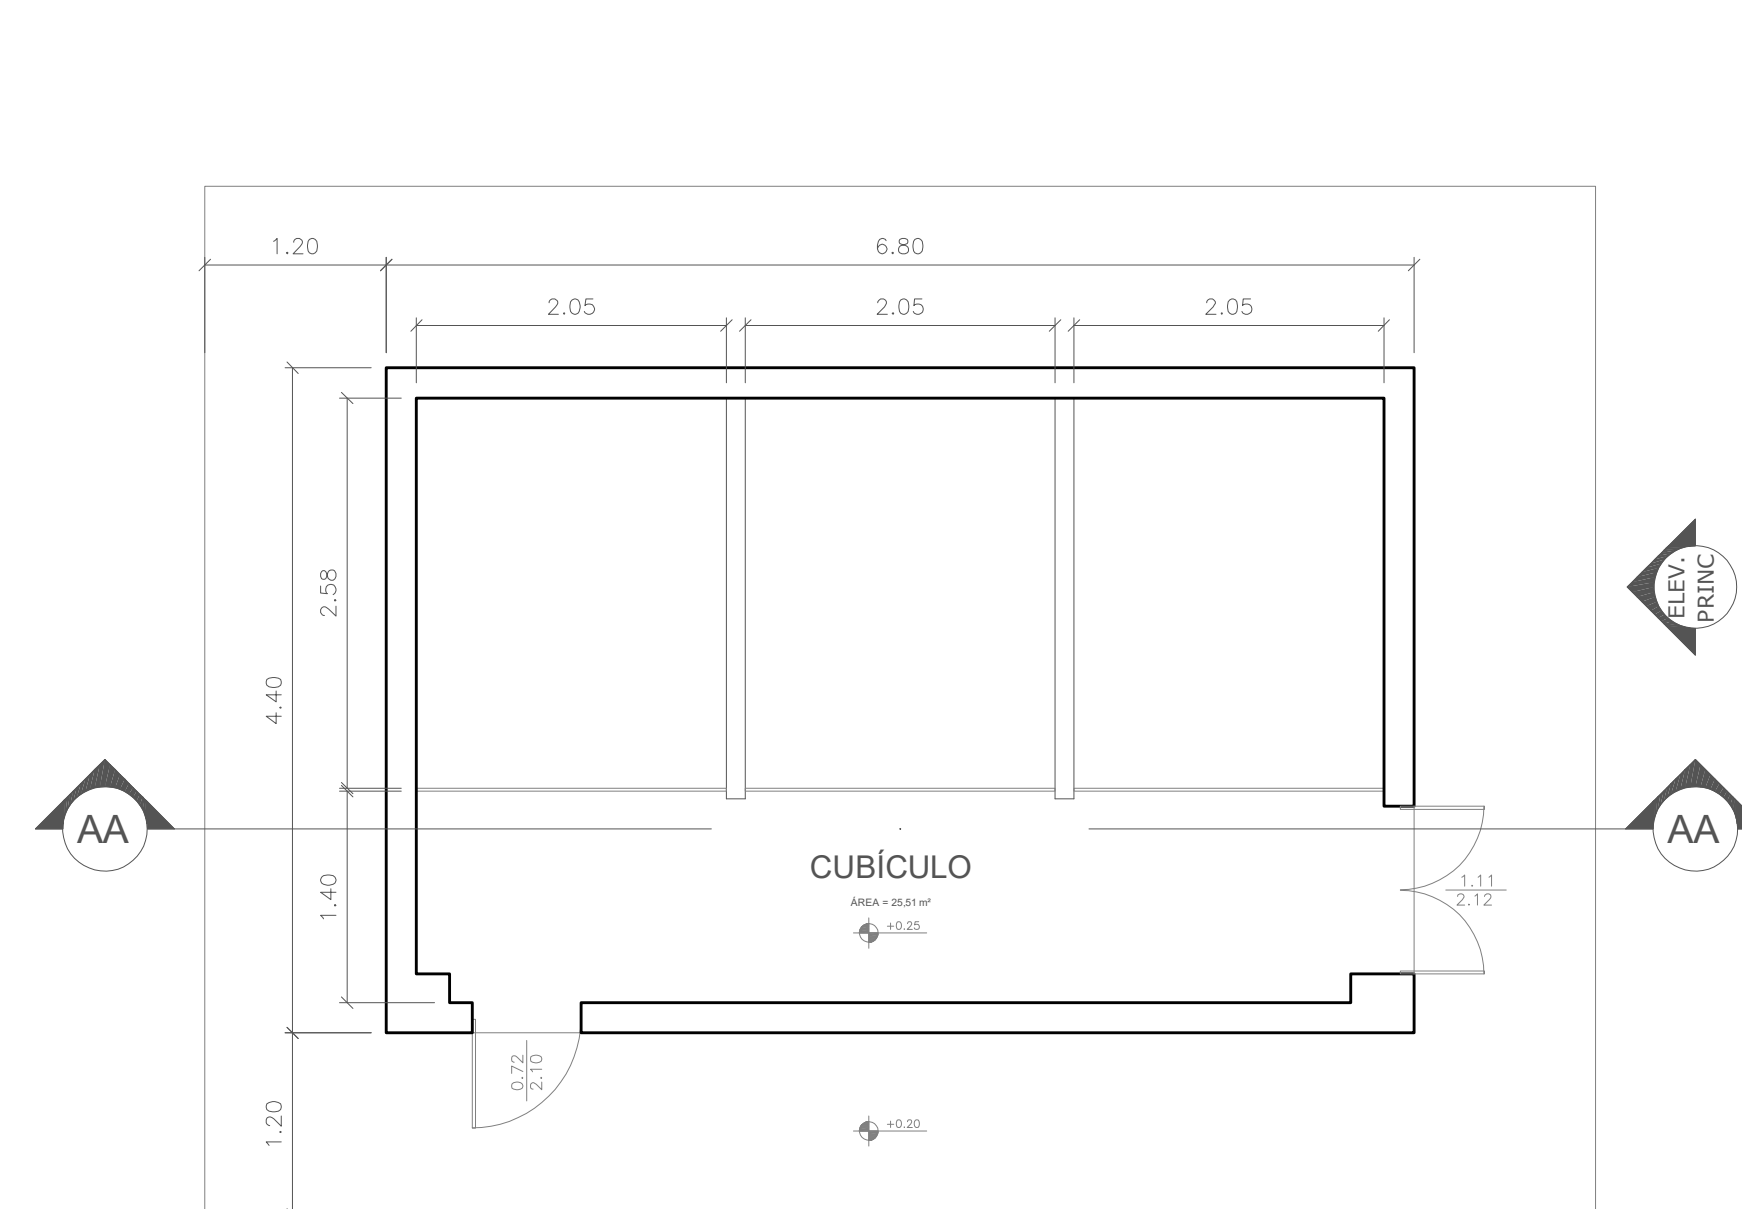


PLANTA BAIXA - SUBESTAÇÃO 01
ÁREA = 29,92 m²
ESCALA 1:50

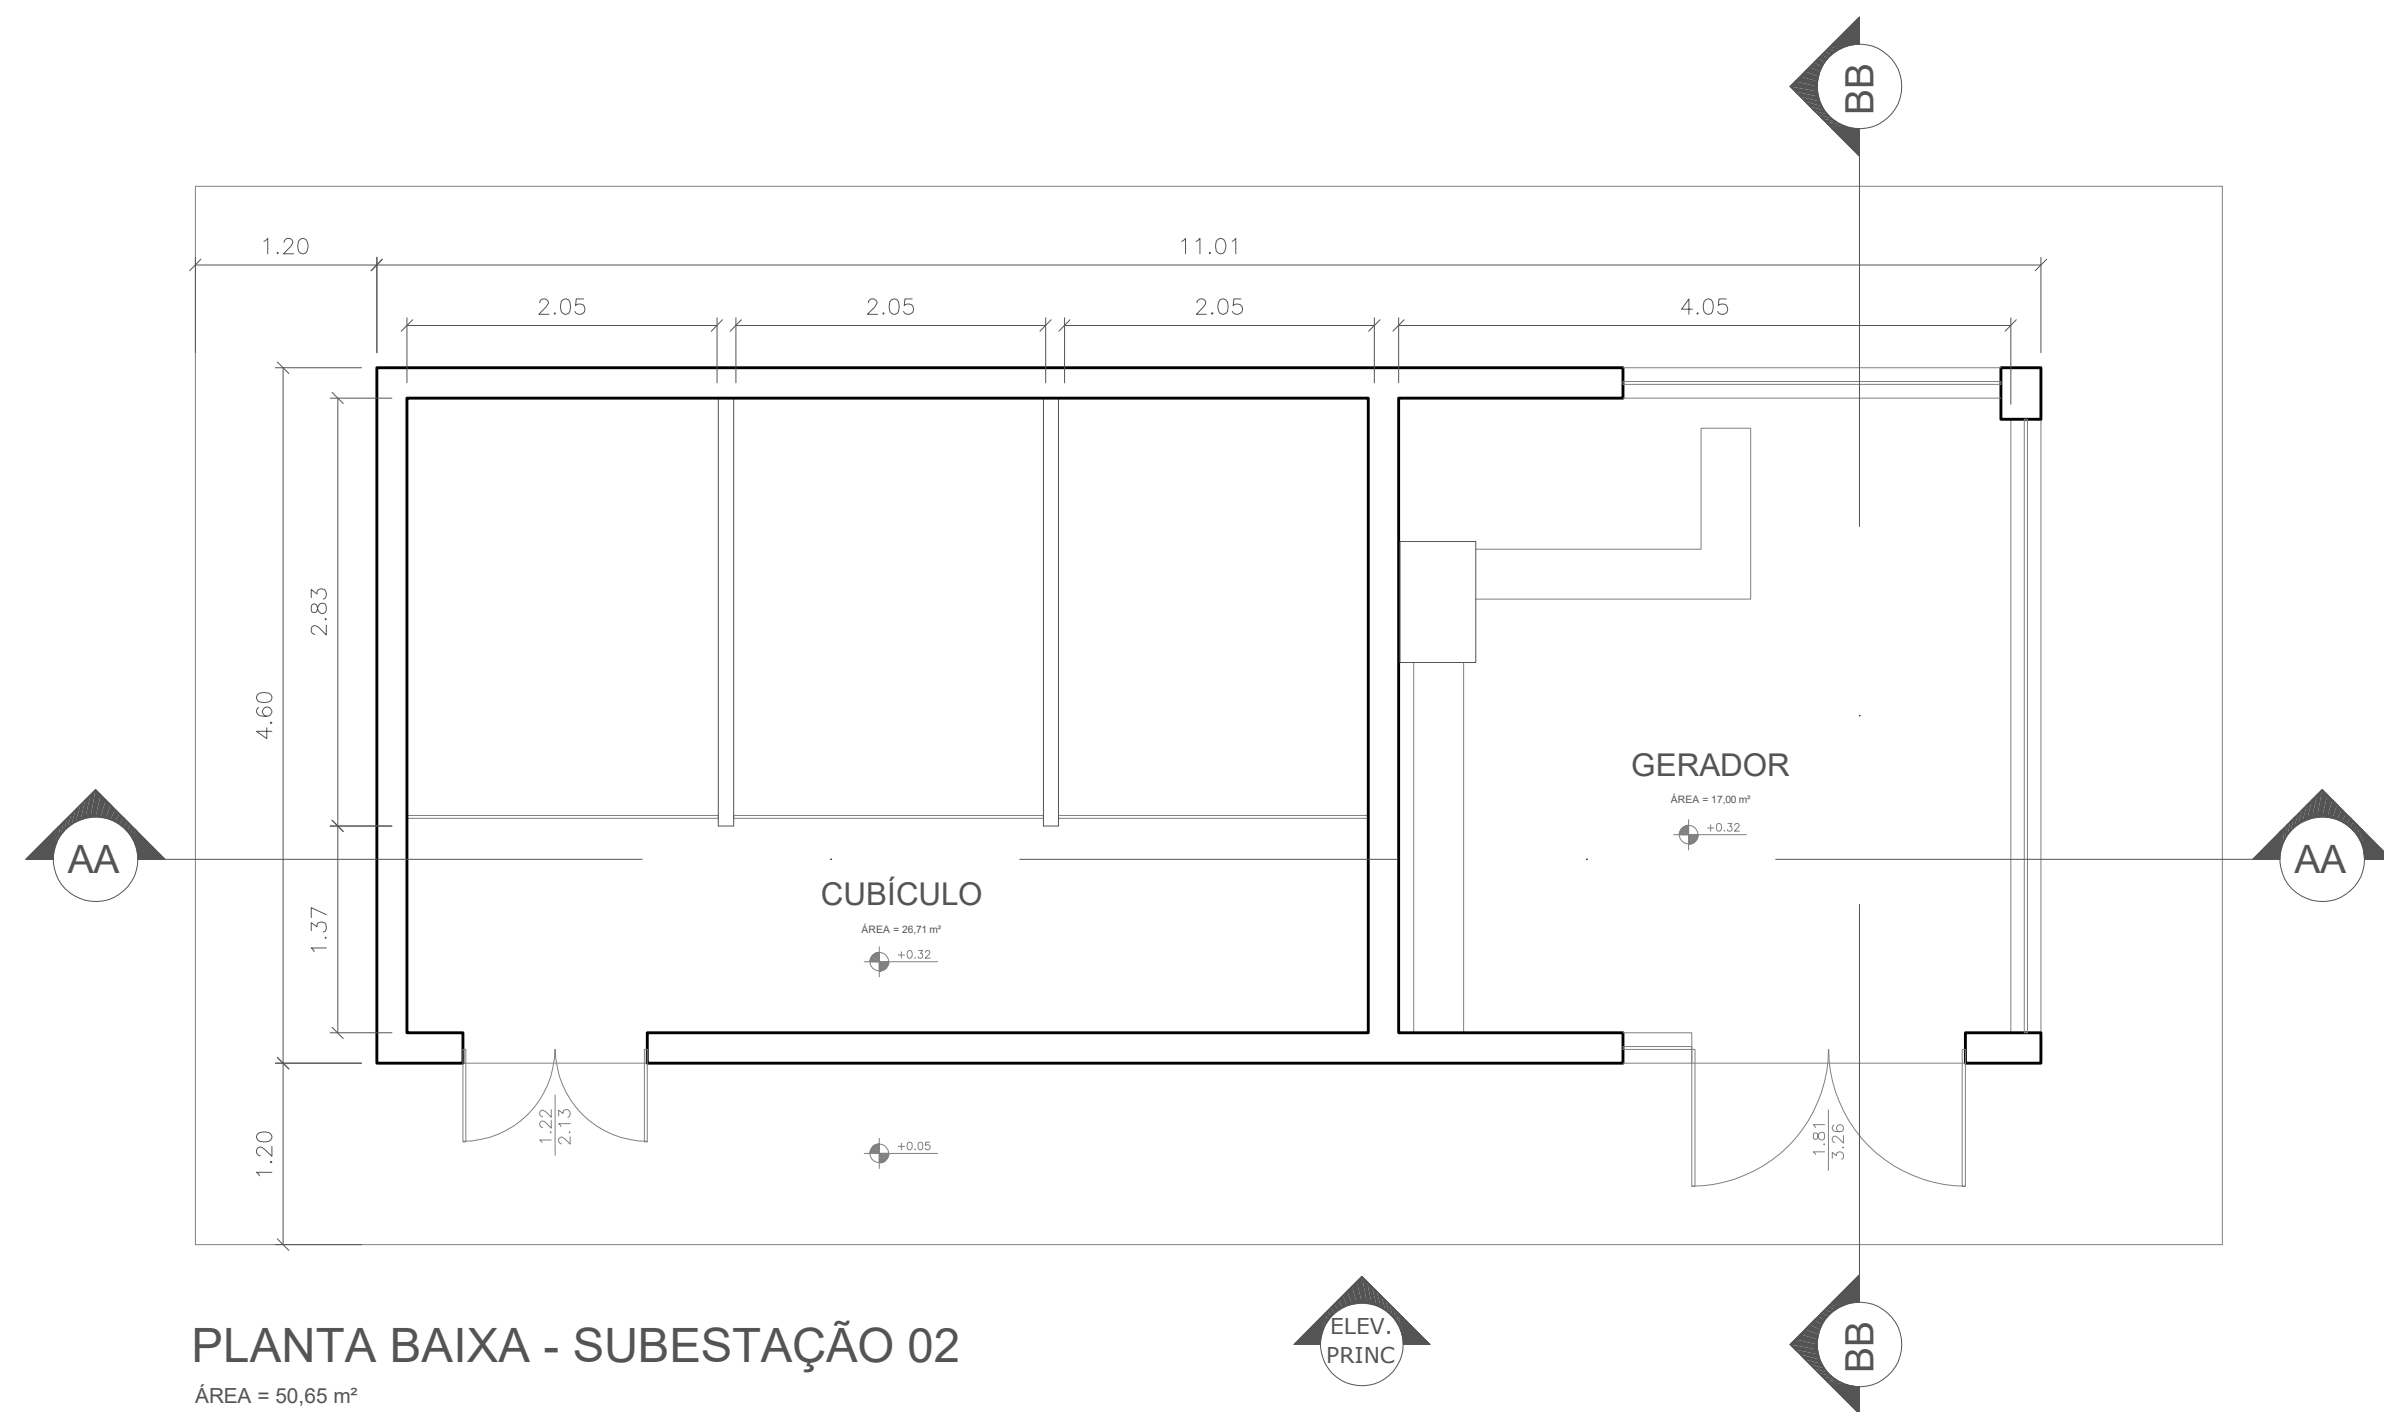

PLANTA BAIXA - SUBESTAÇÃO 02
ÁREA = 50,65 m²
ESCALA 1:50

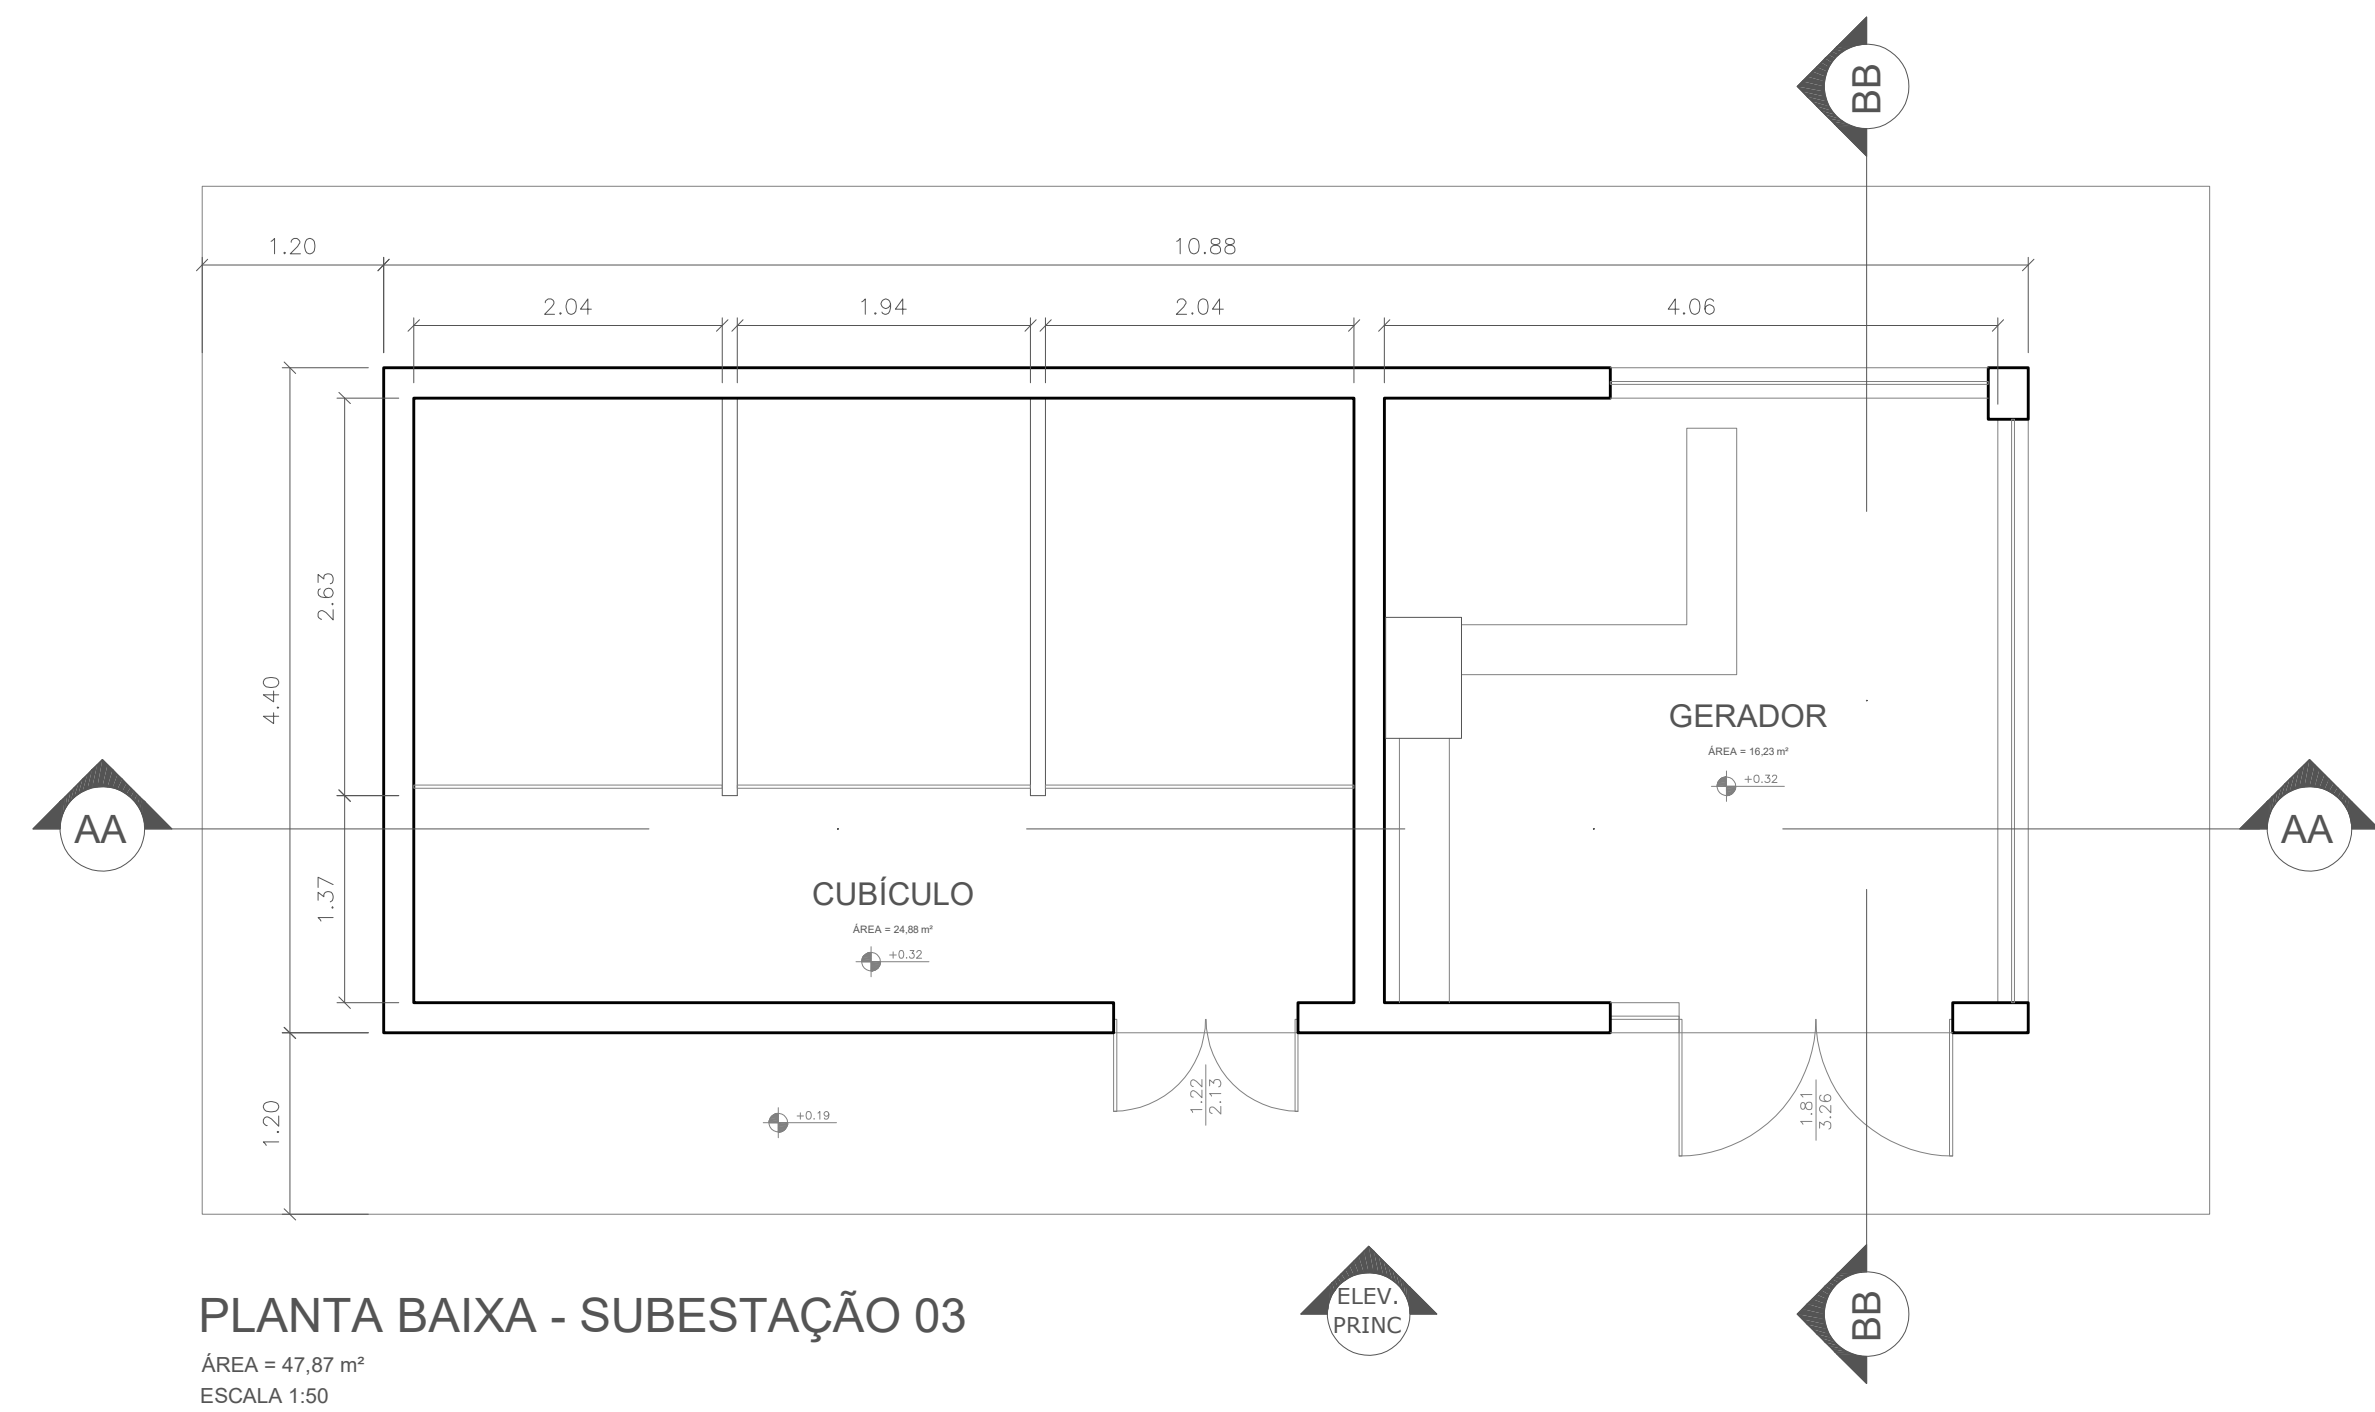


PLANTA BAIXA - SUBESTAÇÃO 03
ÁREA = 47,87 m²
ESCALA 1:50

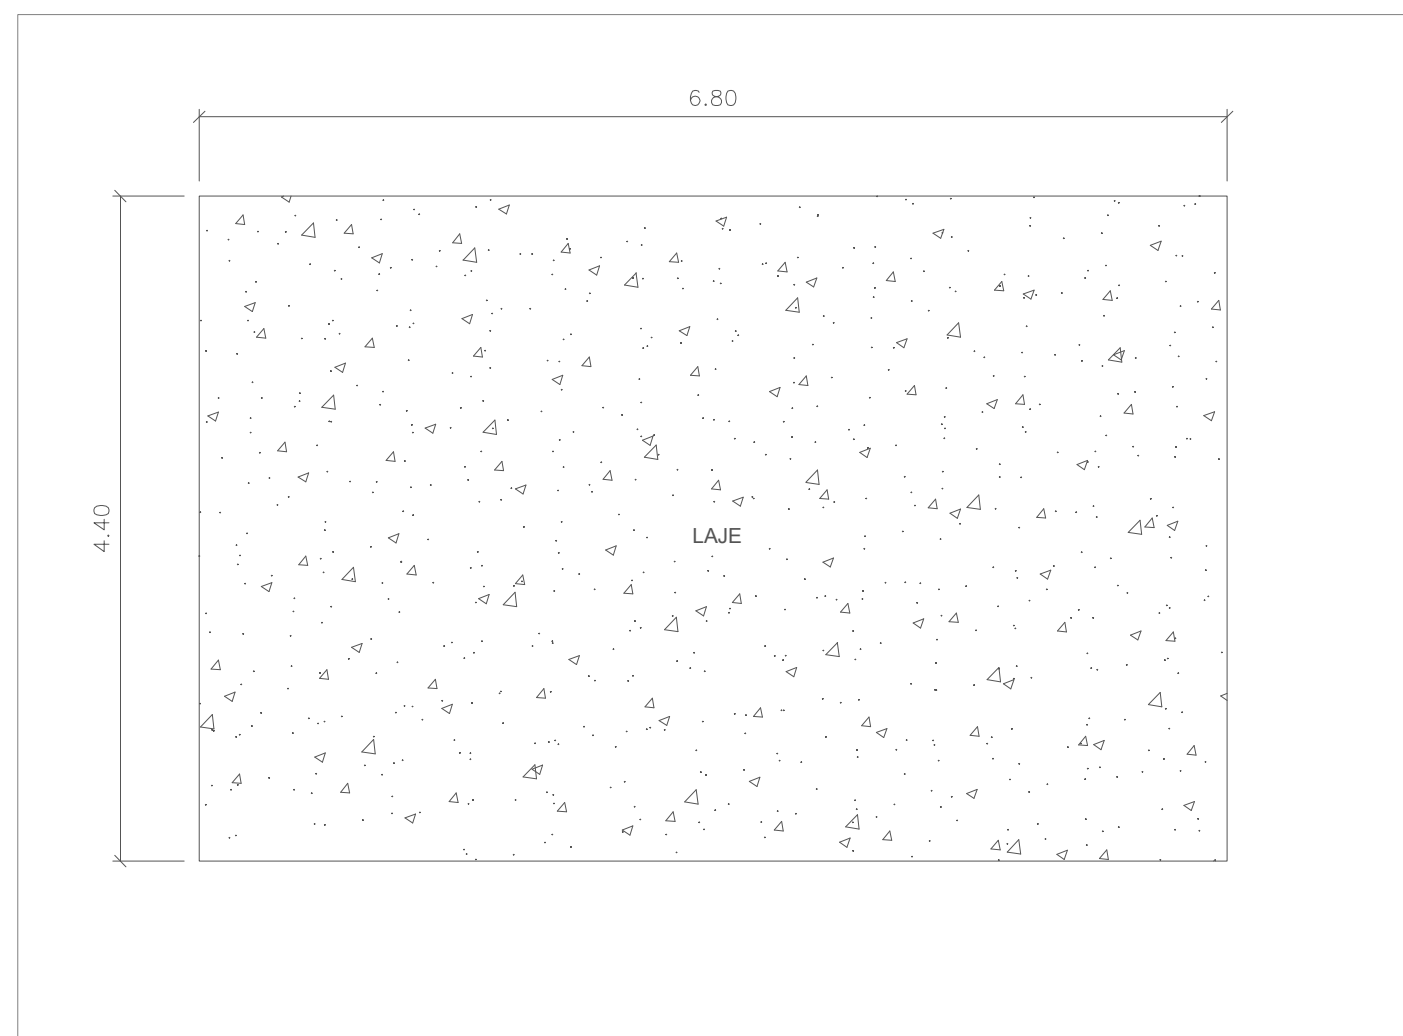


PLANTA DE COBERTURA - SUBESTAÇÃO 01
ESCALA 1:50

PLANTA DE COBERTURA - SUBESTAÇÃO 02


PLANTA DE COBERTURA - SUBESTAÇÃO 03
ESCALA 1:50

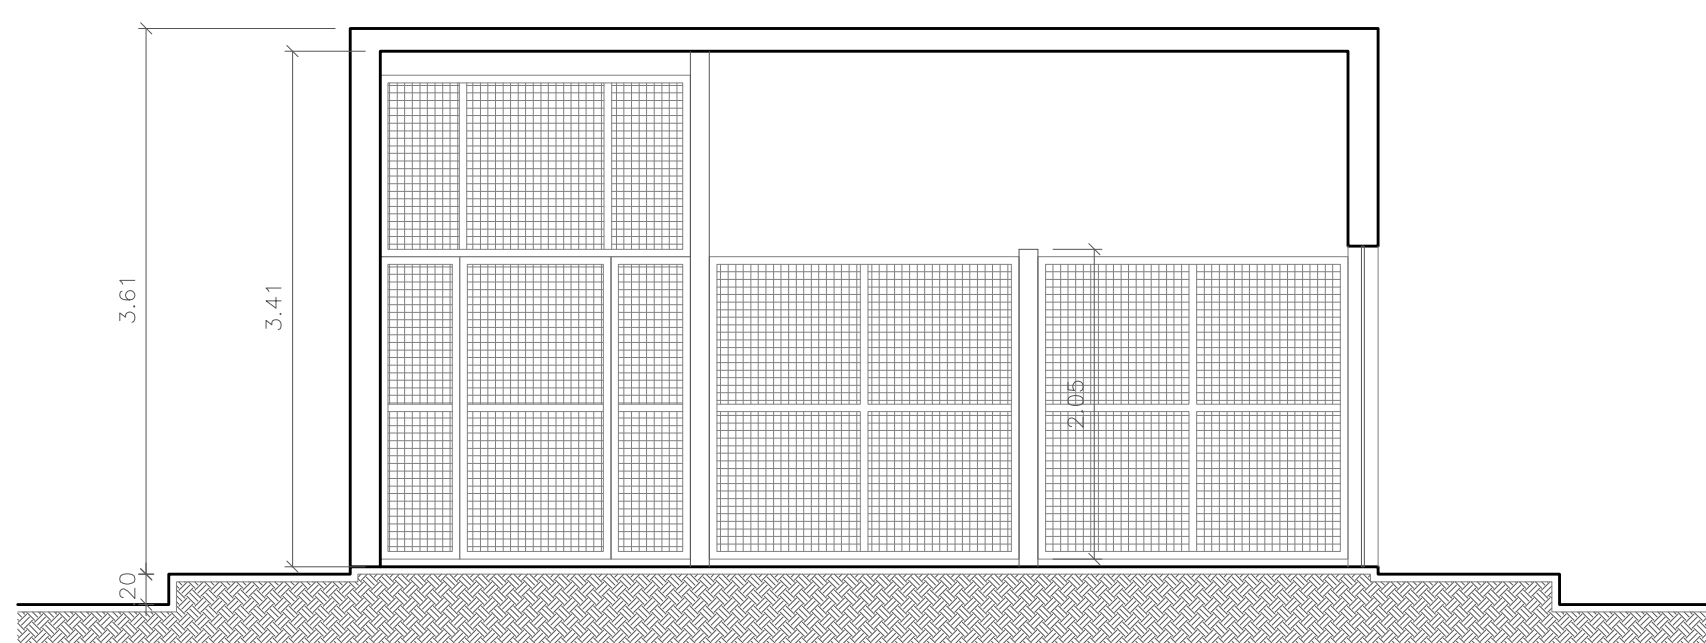

CORTE AA - SUBESTAÇÃO 01
ESCALA 1:50

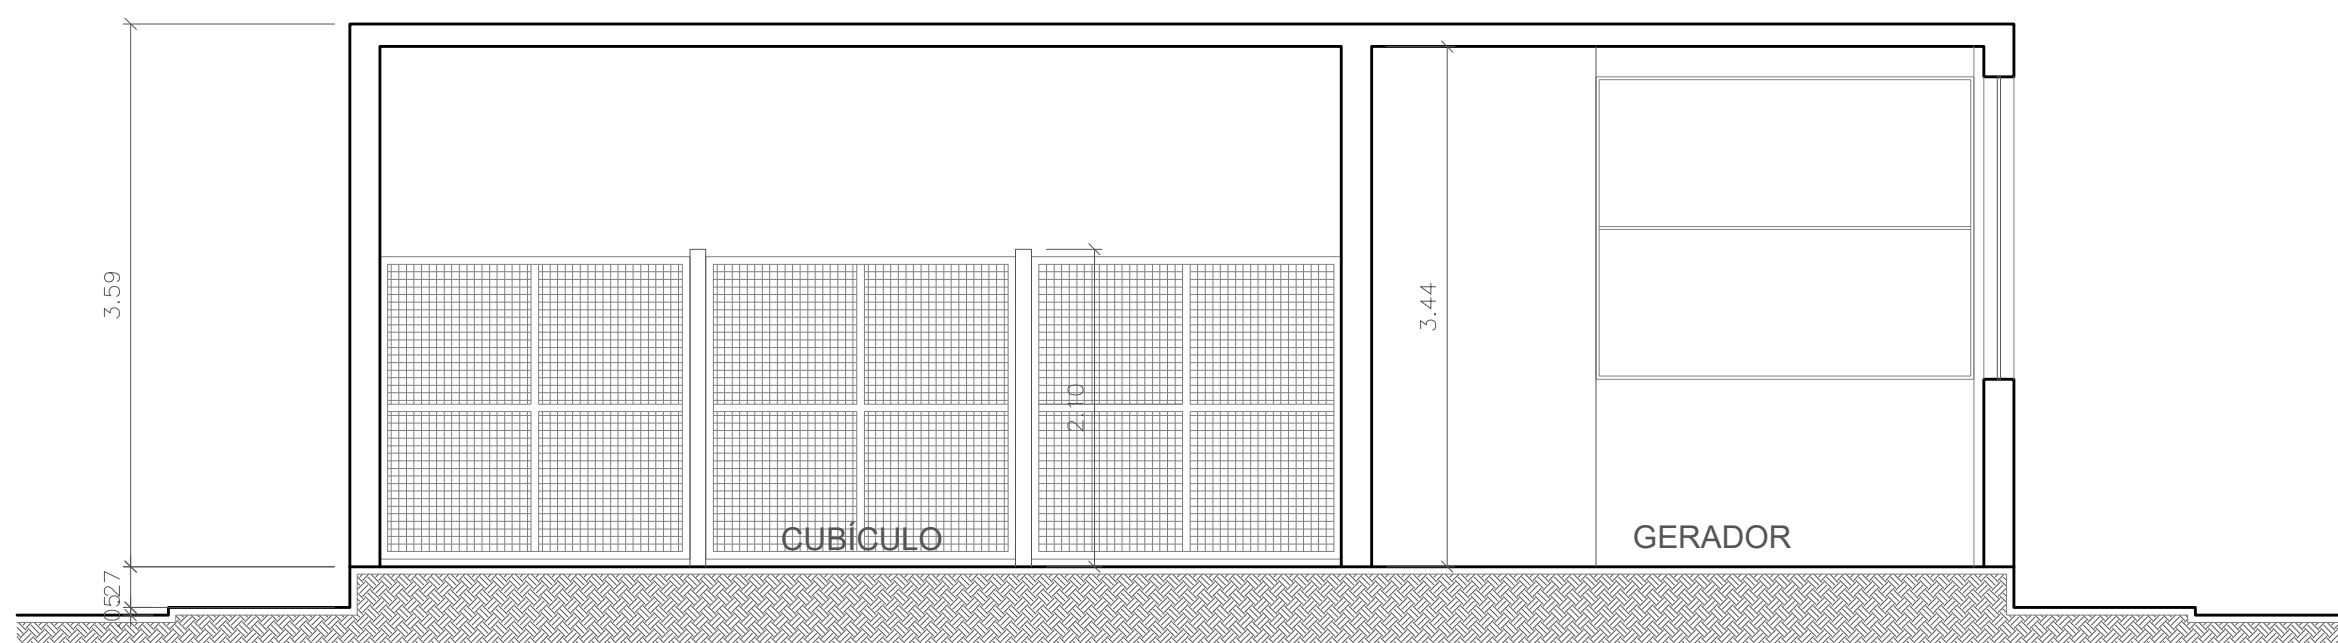


CORTE AA - SUBESTAÇÃO 02
ESCALA 1:50

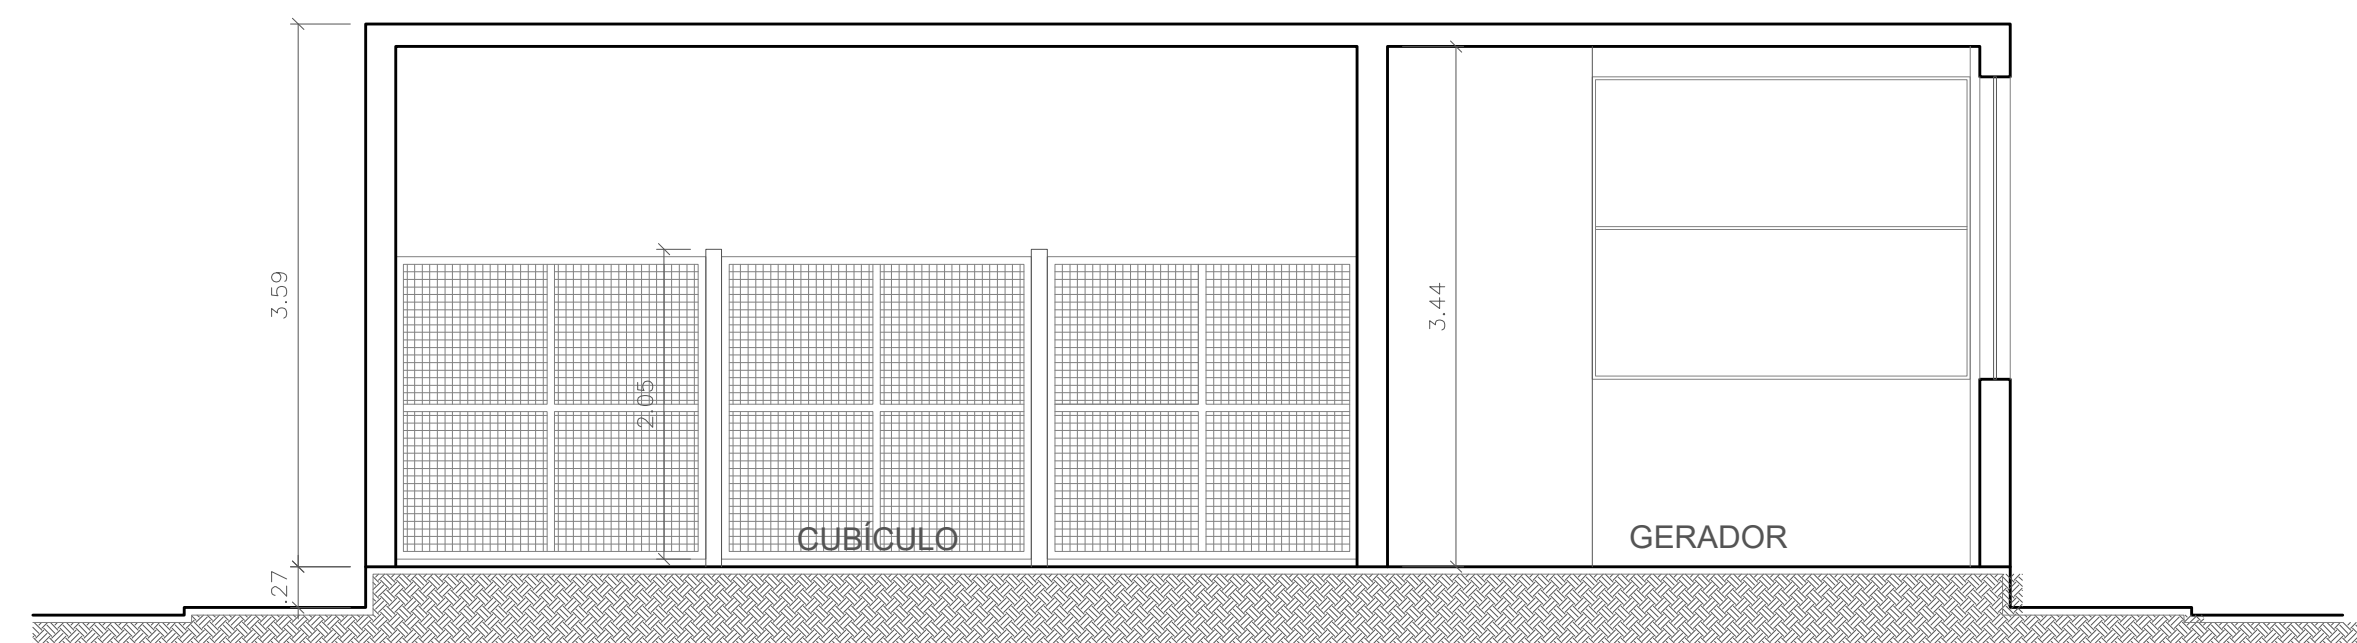


CORTE AA - SUBESTAÇÃO 03
ESCALA 1:50




1. ☒ Aproveitamento da Análise de Projeto;
2. ☐ Substituição do Projeto, Protocolo Original n.º _____
3. ☐ Com Observação para Habite-se n.º _____/_____
4. ☐ Modificação de Projeto por prancha, Protocolo Anterior de n.º _____/_____

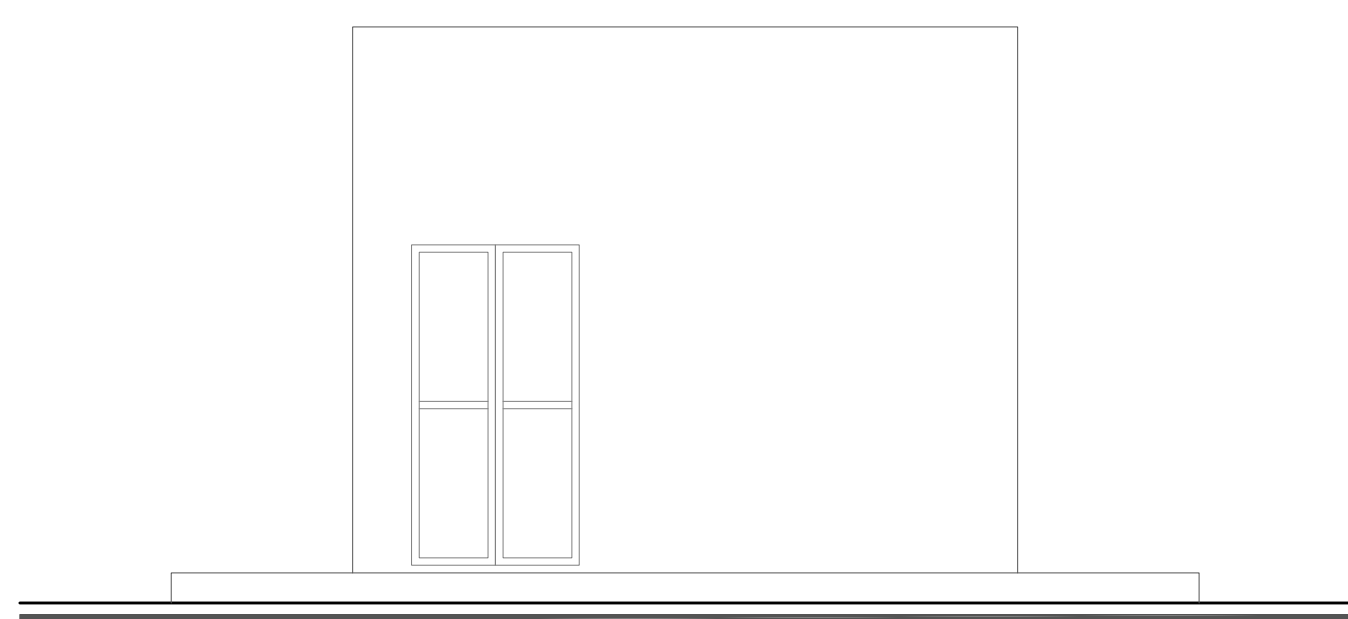


ELEVAÇÃO PRINCIPAL - SUBESTAÇÃO 01
ESCALA 1:50

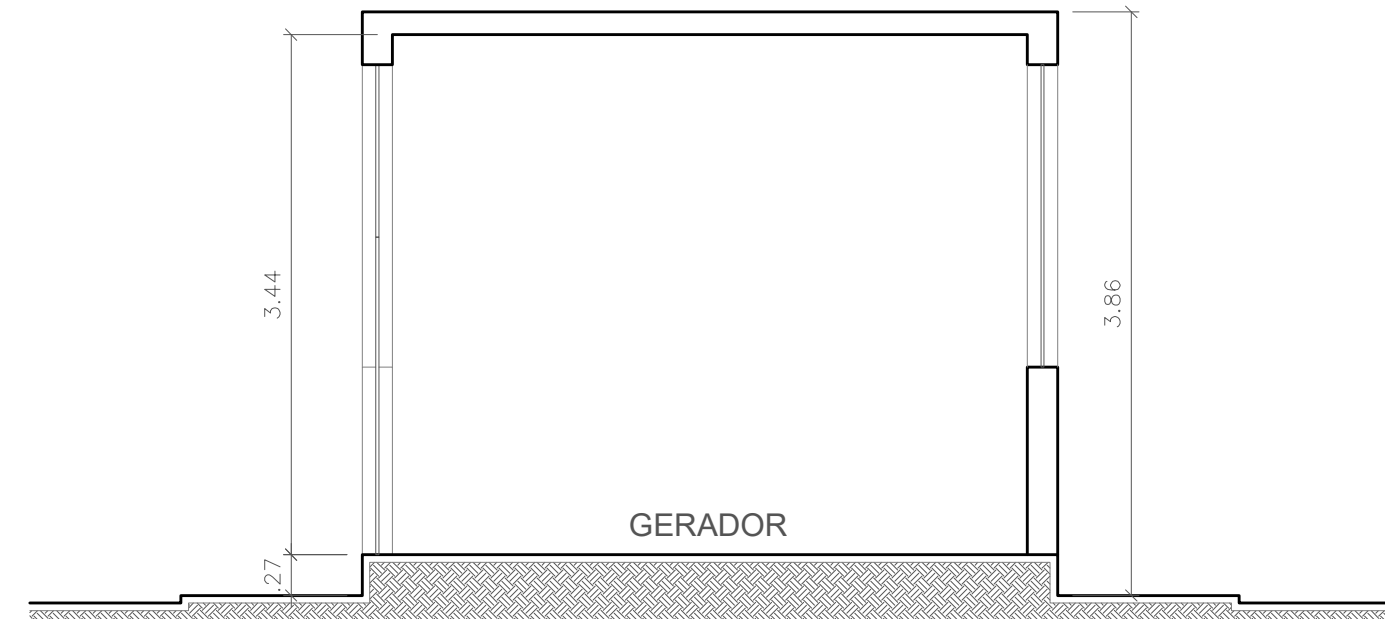


CORTE BB - SUBESTAÇÃO 02
ESCALA 1:50

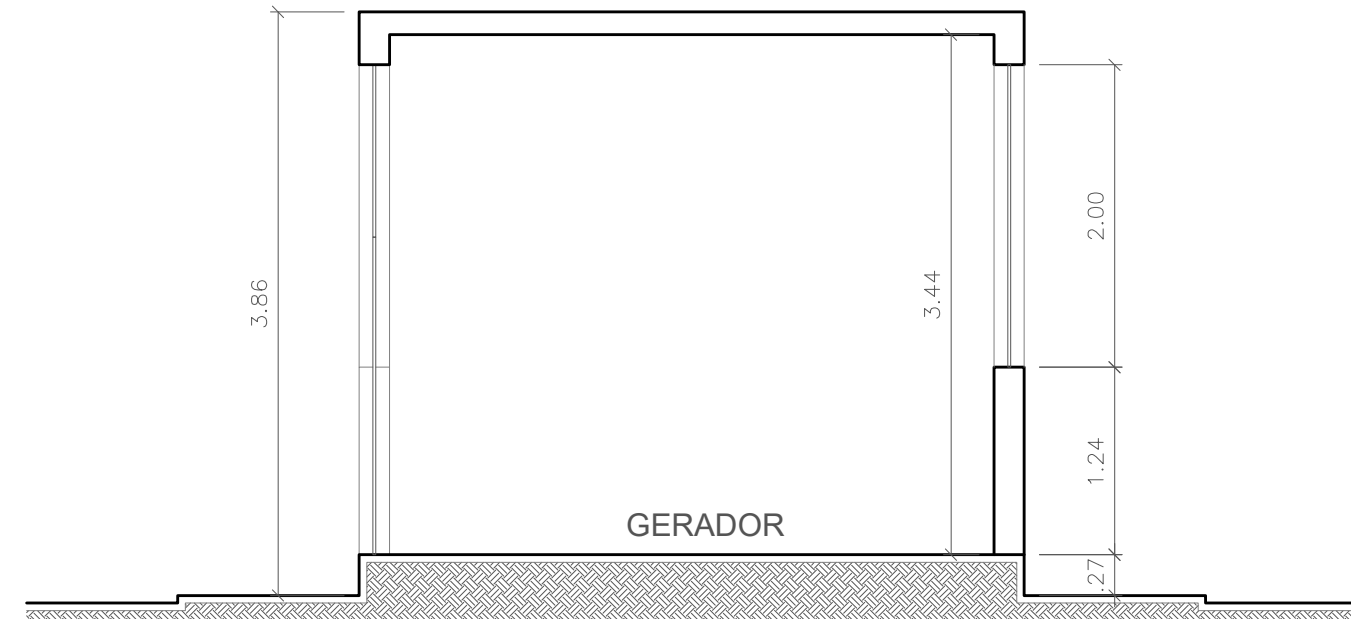

CORTE BB - SUBESTAÇÃO 03
ESCALA 1:50

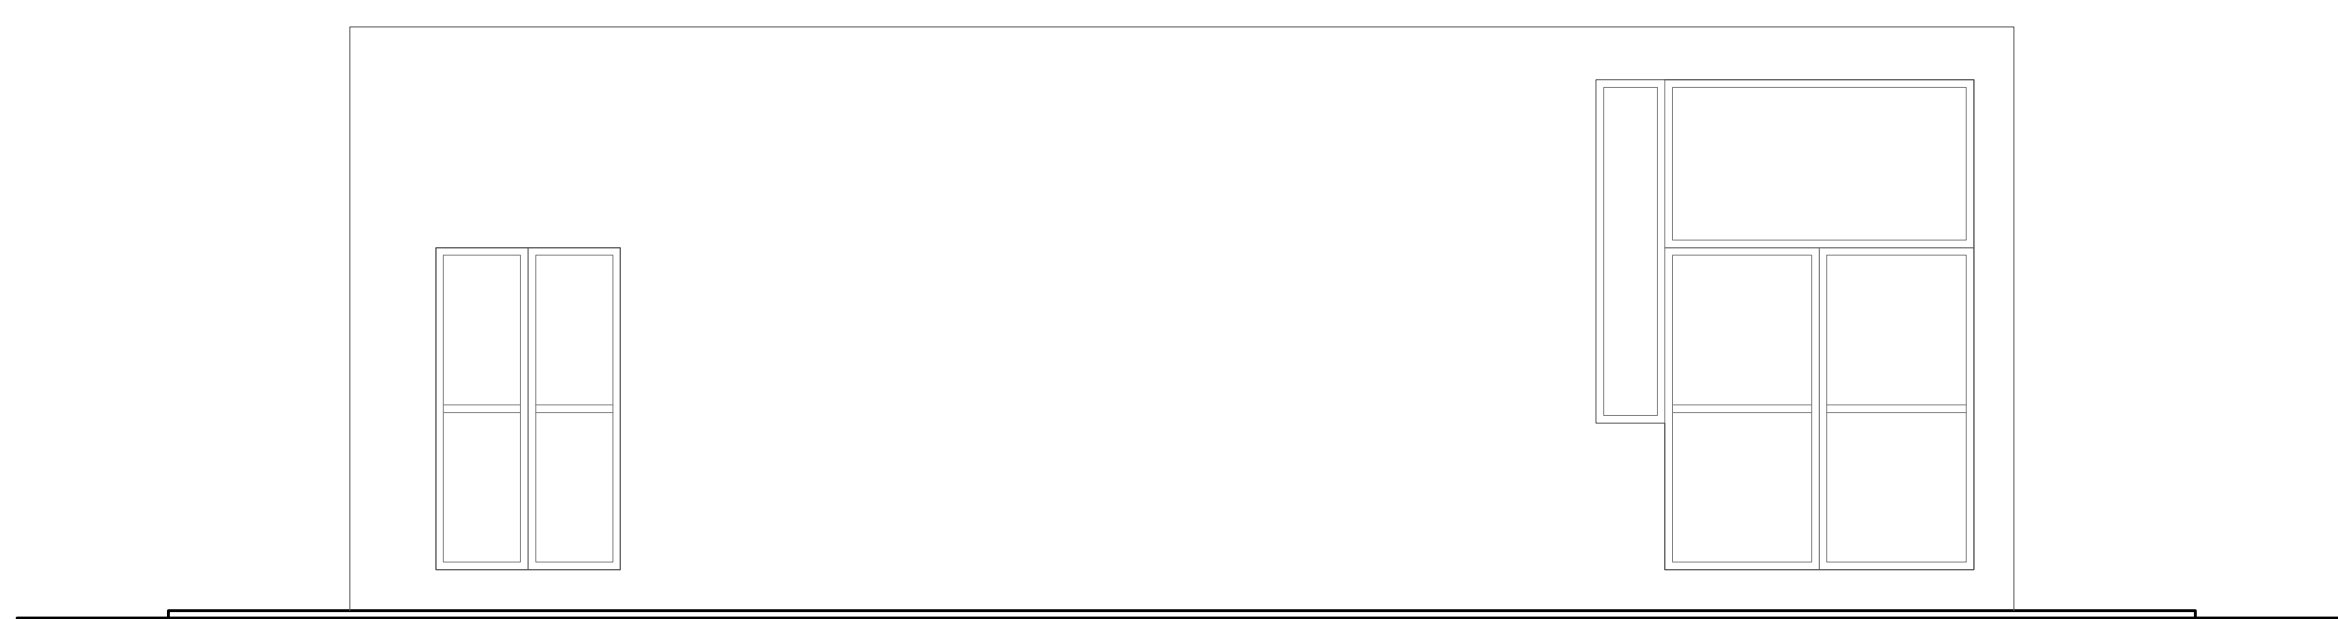

ELEVAÇÃO PRINCIPAL - SUBESTAÇÃO 02

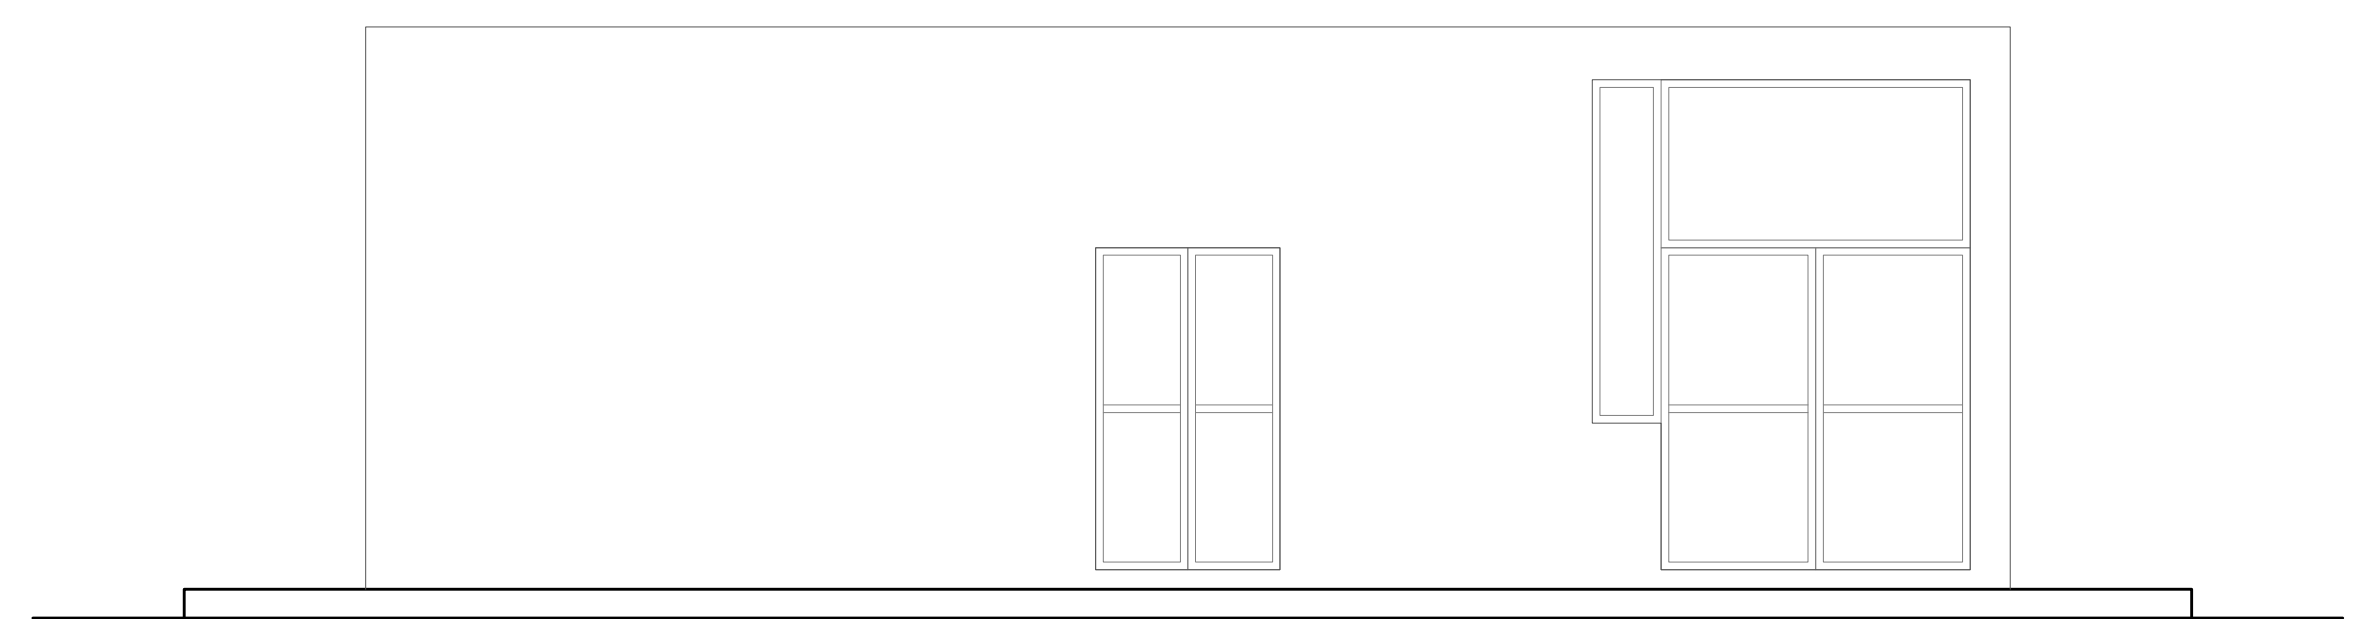


ELEVAÇÃO PRINCIPAL - SUBESTAÇÃO 03
ESCALA 1:50




1. () Aprovação da Análise de Projeto;


SERVIÇO SOCIAL DO COMÉRCIO RESCARSIPA		ANEXINDEINE - PA	
PROPRIETÁRIO	CNPJ (03.593.364/0006-25)		
JESSICA POLIANA MOREIRA DOS SANTOS			
AUTOR DO PROJETO	CAU/CREA: 15168774-1 CREA/PA		
JESSICA POLIANA MOREIRA DOS SANTOS			
RESPONSÁVEL TÉCNICO	CAU/CREA: 15168774-1 CREA/PA		
PROJETO DE SOLUÇÃO PARA CONTRA INCÊNDIO E EMERGÊNCIAS REGISTRADO NA DE ART. Nº PA2020079823			
ESPAÇO RESERVADO PARA APROVAÇÃO DO CBMPA			
 Corpo de Bombeiros Militar do Pará Delegado de Serviços Técnicos Centro de Alinhamento Técnico PROJETO DE SOLUÇÃO Nº _____ ANEXO DO VOTO TÉCNICO DO PROJETO APROVADO DATA: _____ ASSINATURA: _____			
1 () Aprovação da Análise de Projeto; 2 () Substituição de Projeto: Protocolo Original nº _____ 3 () Com Observação para Habite-se nº _____ 4 () Modificação de Projeto: por praxeia: Protocolo Anterior de nº _____			
DISTRIBUIÇÃO ESPECIAL		LOCAL: AV. GOVERNADOR HELIO GUERIOS, 110 CEP: 67.120-379 COQUEIRO - ANANINDEINE/PA	
SISTEMAS Sinalização, Iluminação e Saldas de Emergência, Exibidores de Incêndio.		CAD: JARLENE COSTA Coord. Coordenador (COTR) SISTEMAS: Lat.: 1° 21' 44" S Long.: 48° 25' 16" O	
ASSUNTO: PROJETO ARQUITETÔNICO- PLANTAS BAIXA E DE COBERTURA, CORTES E ELEVACÃO PRINCIPAL- SUBESTAÇÕES 01, 02 E 03			
REVISÃO: BAIXO	DATA: 3514-0/00	SÍMBOLO: INDICADA	ARQ
CÂMERA DE DESENHO ESPECÍFICA, PRESENTAÇÃO DE:		ÁREA (CONTORNADA E ÁREA A UTILIZAR) (M ²) =	
200 M²/m²		10.837,76 m²	
GRUPO/DEPARTAMENTO:		DATA:	
GRUPO: M / DIVISÃO: M-3		JULHO / 2022	
		12 21	

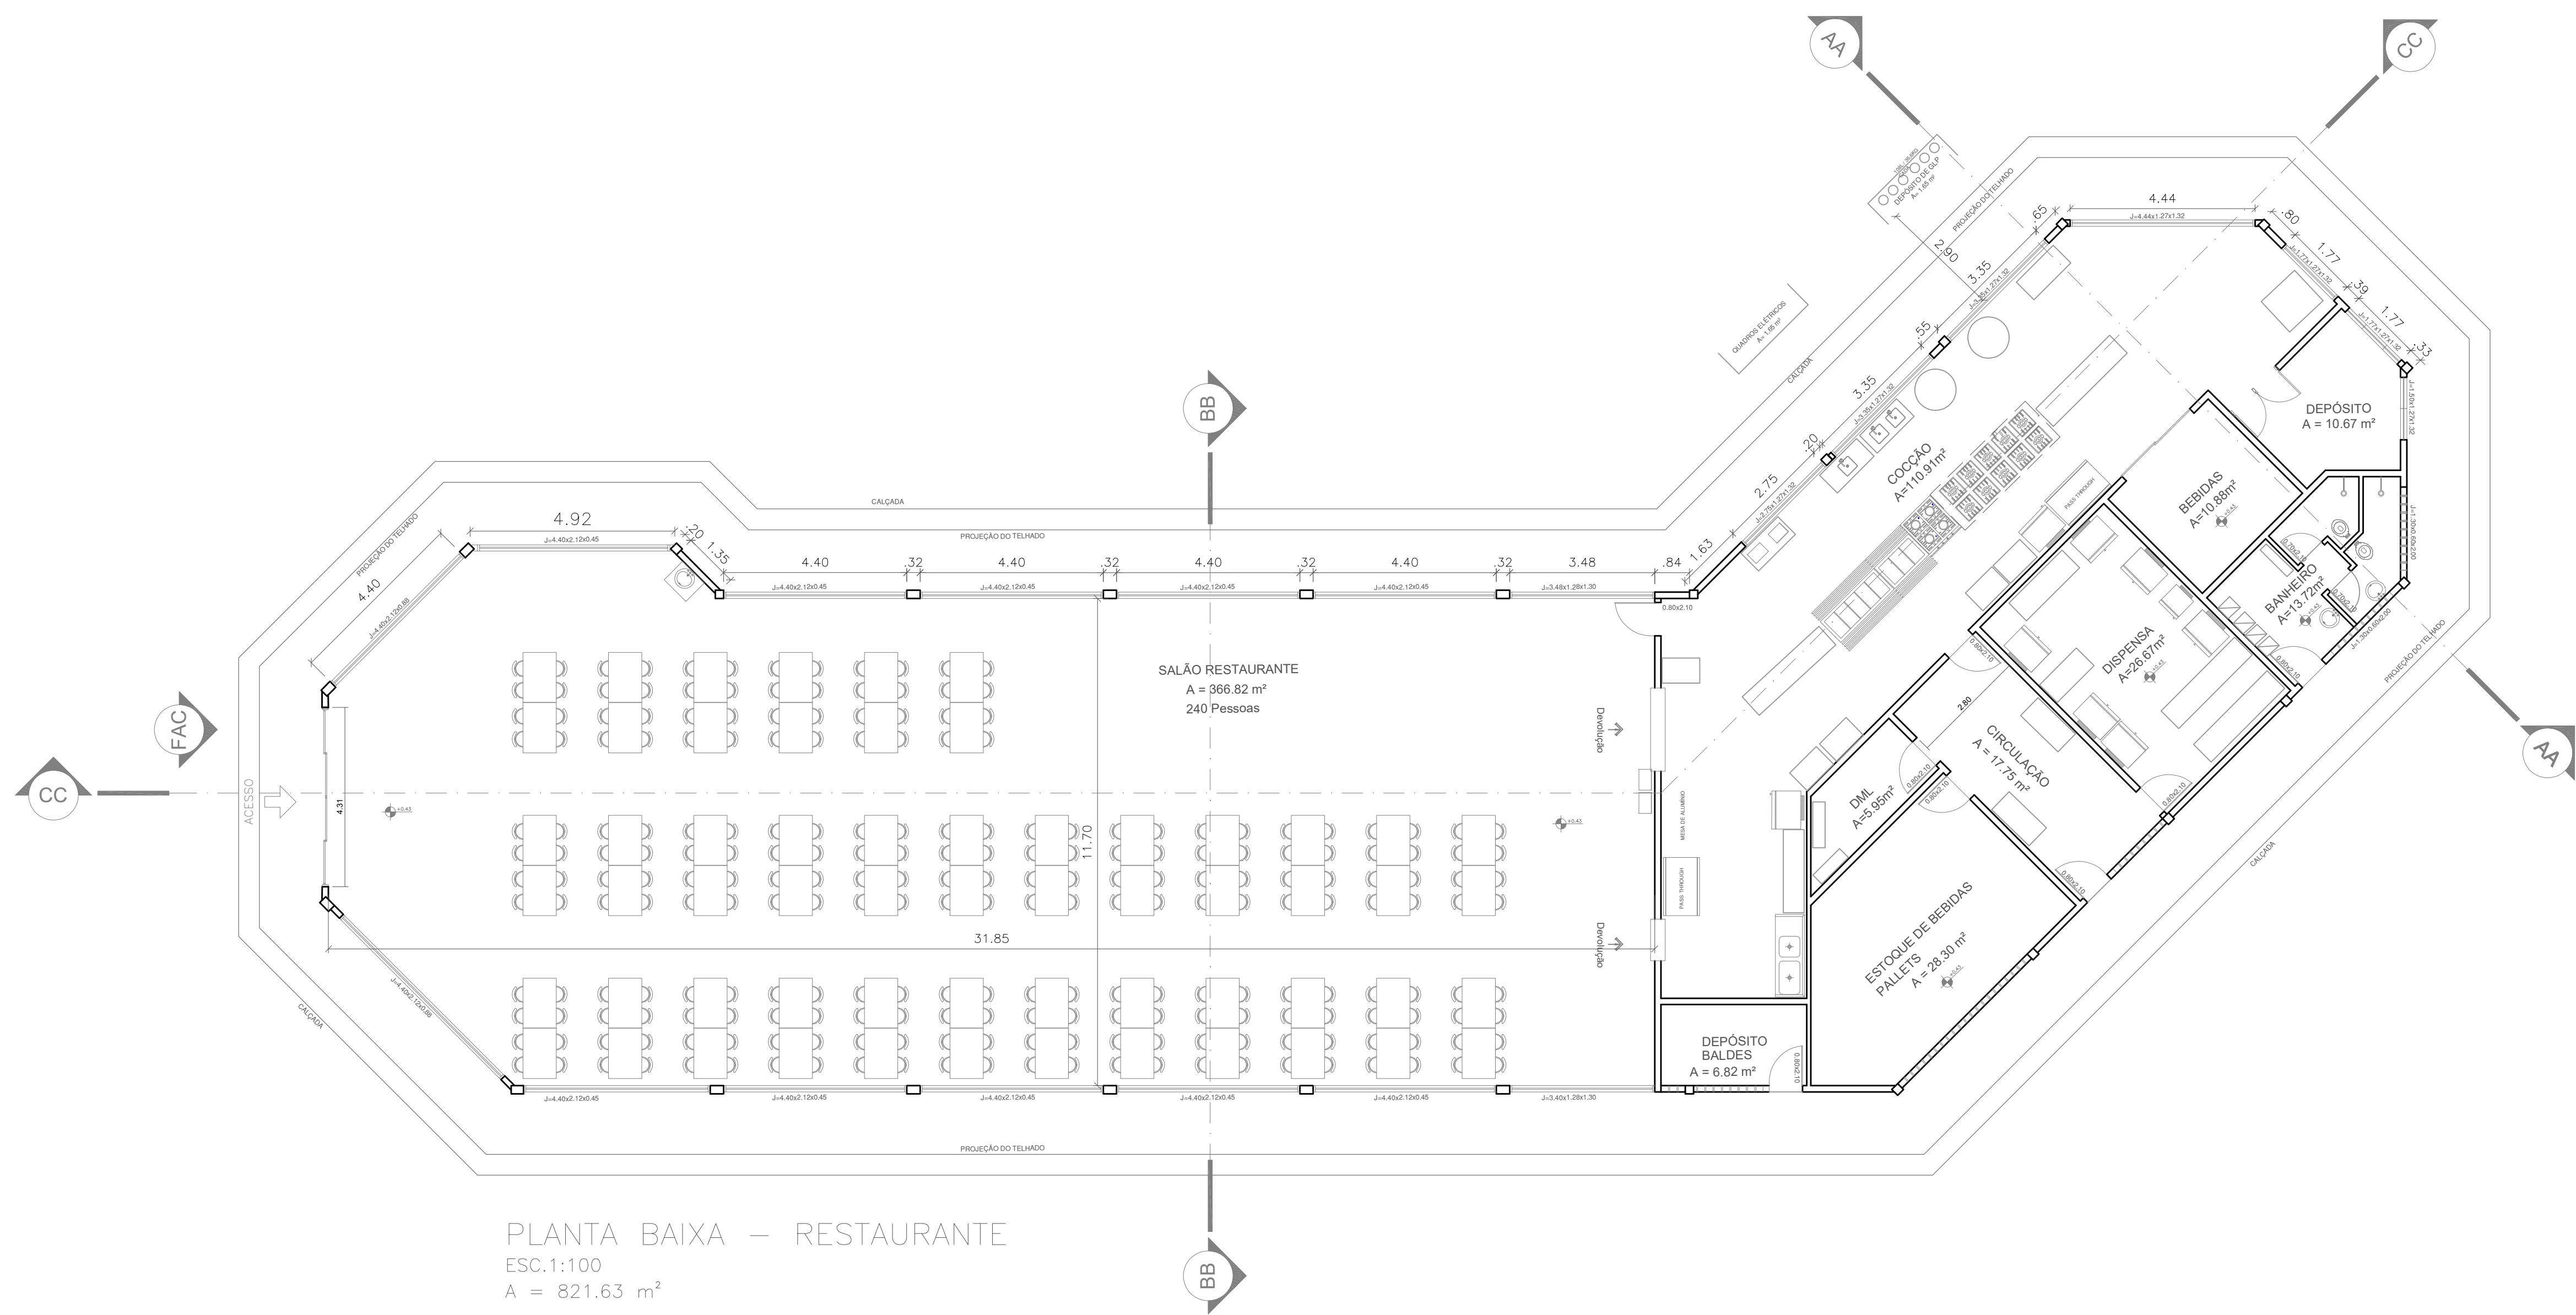


PLANTA BAIXA – RESTAURANTE
ESC.1:100
A = 821.63 m²

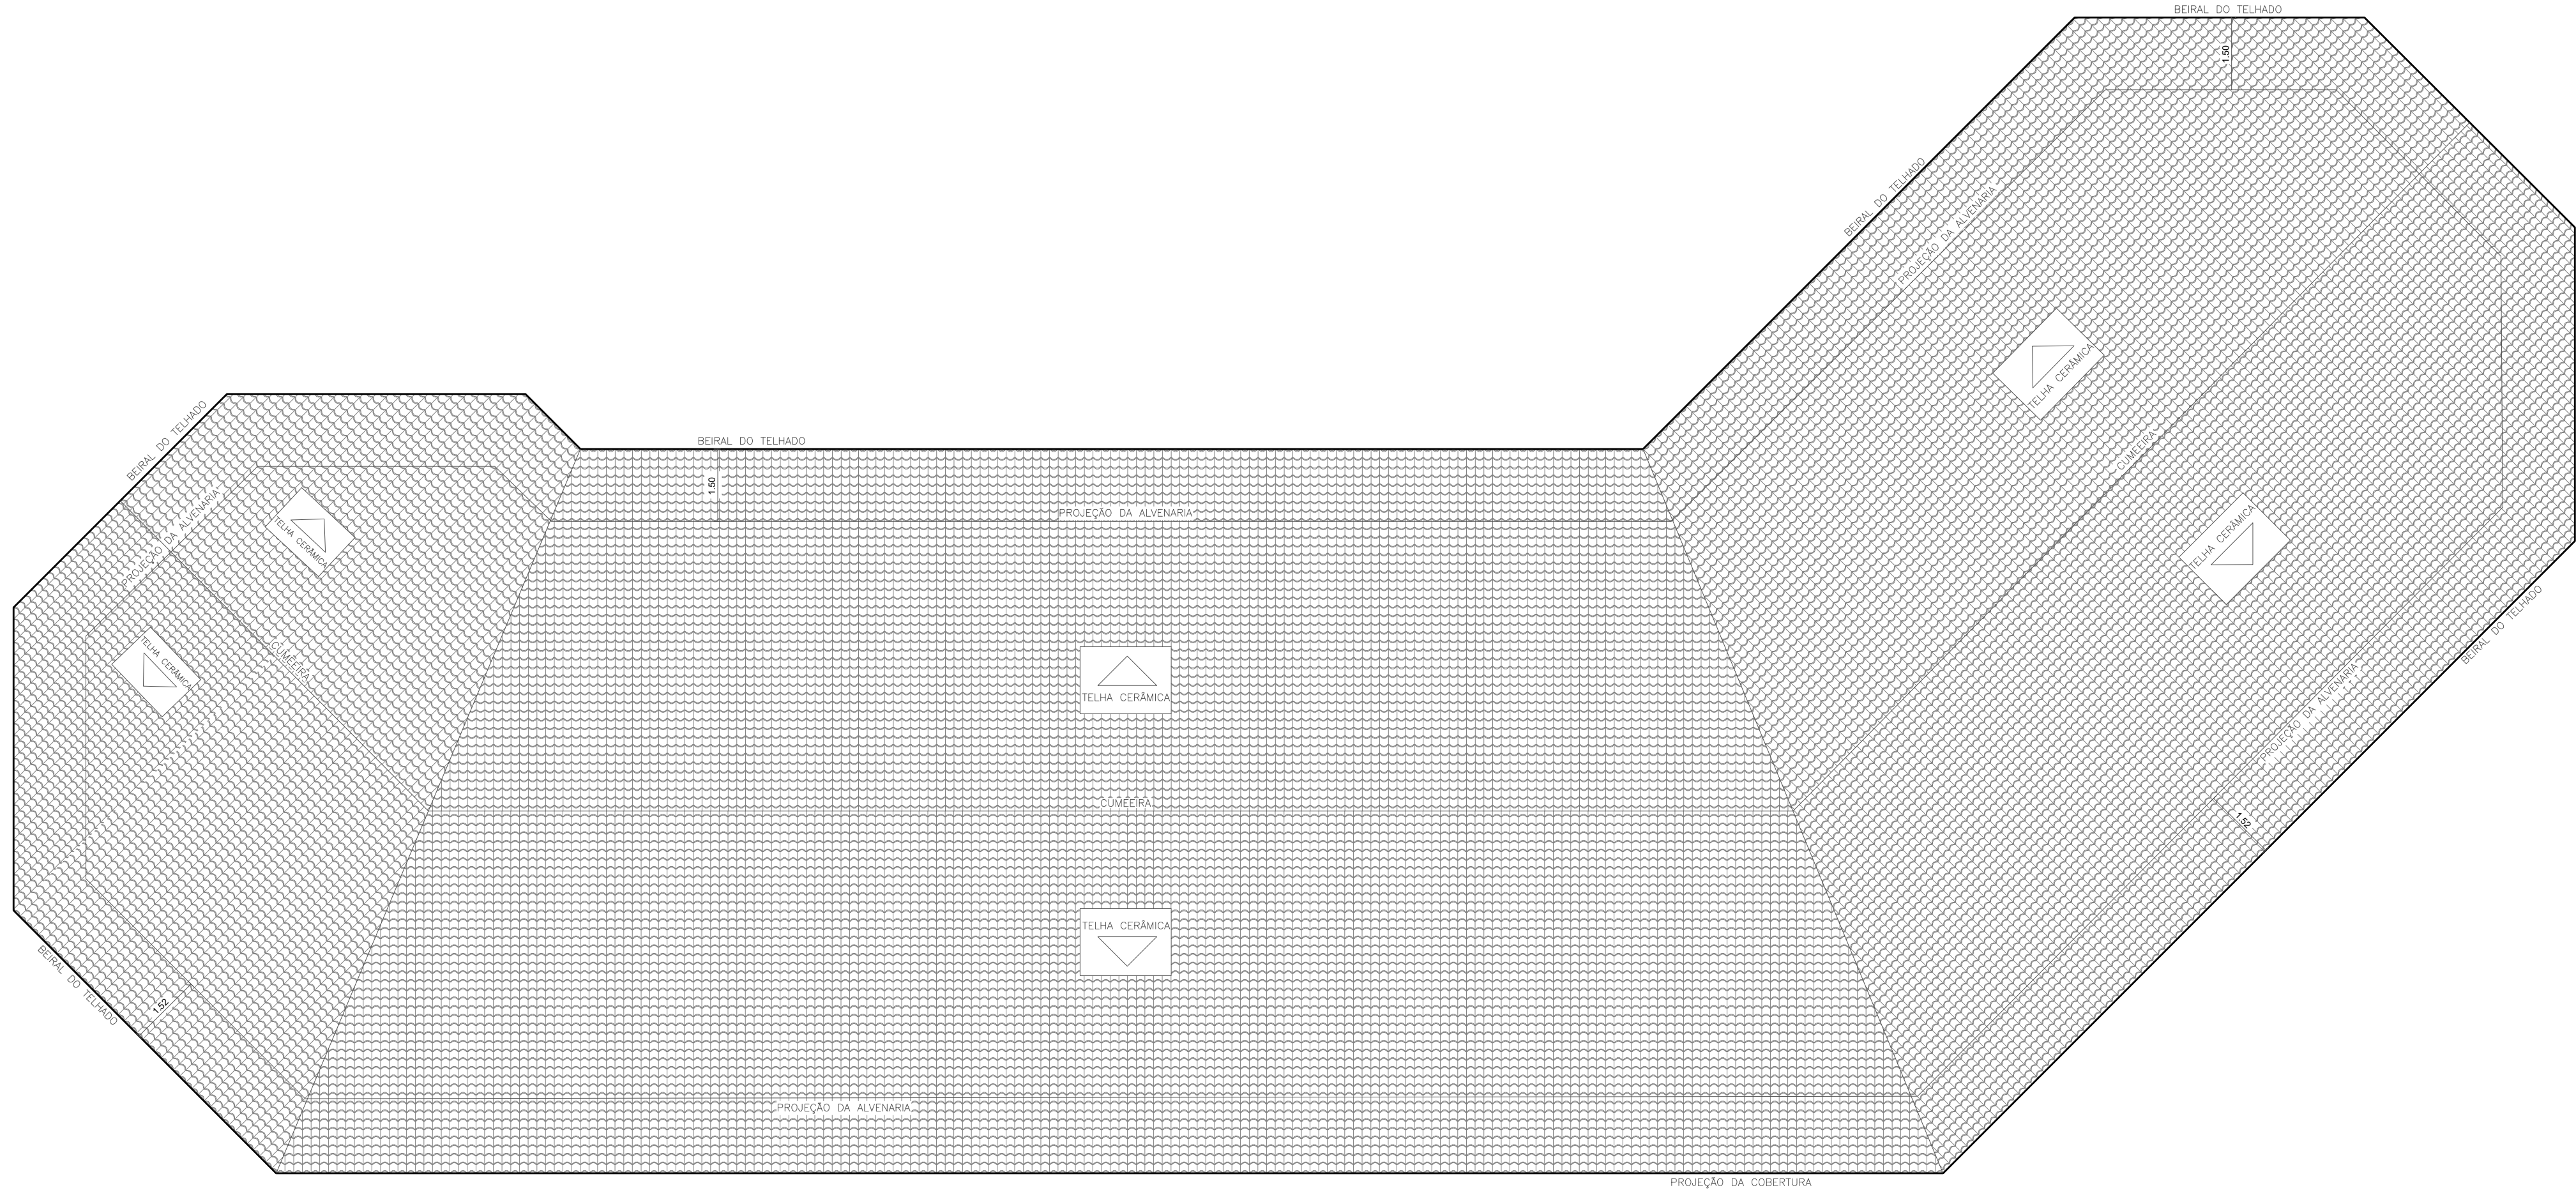


PLANTA DE COBERTURA – RESTAURANTE
ESC.1:100

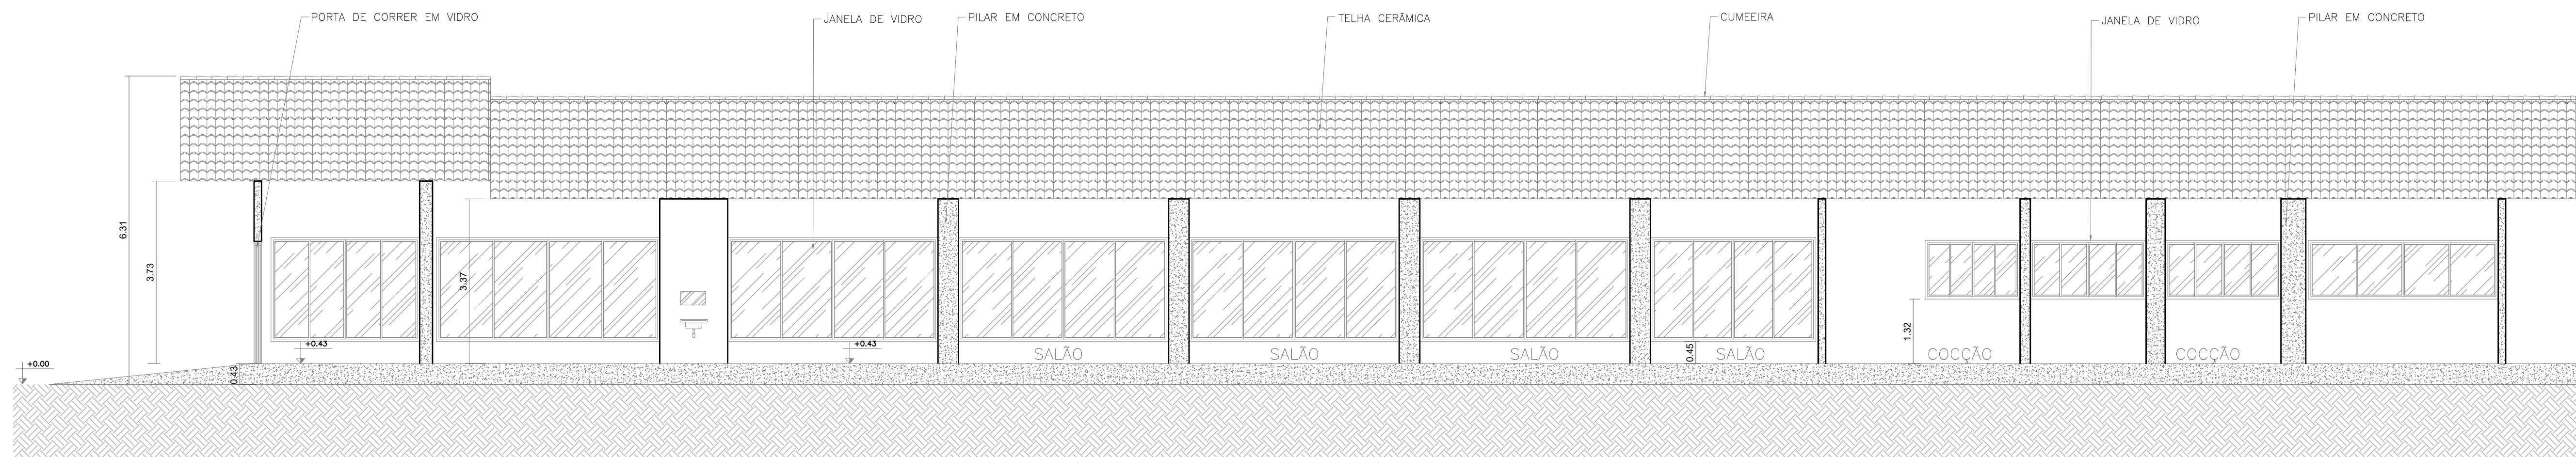


CORTE CC - RESTAURANTE
ESCALA: 1/10

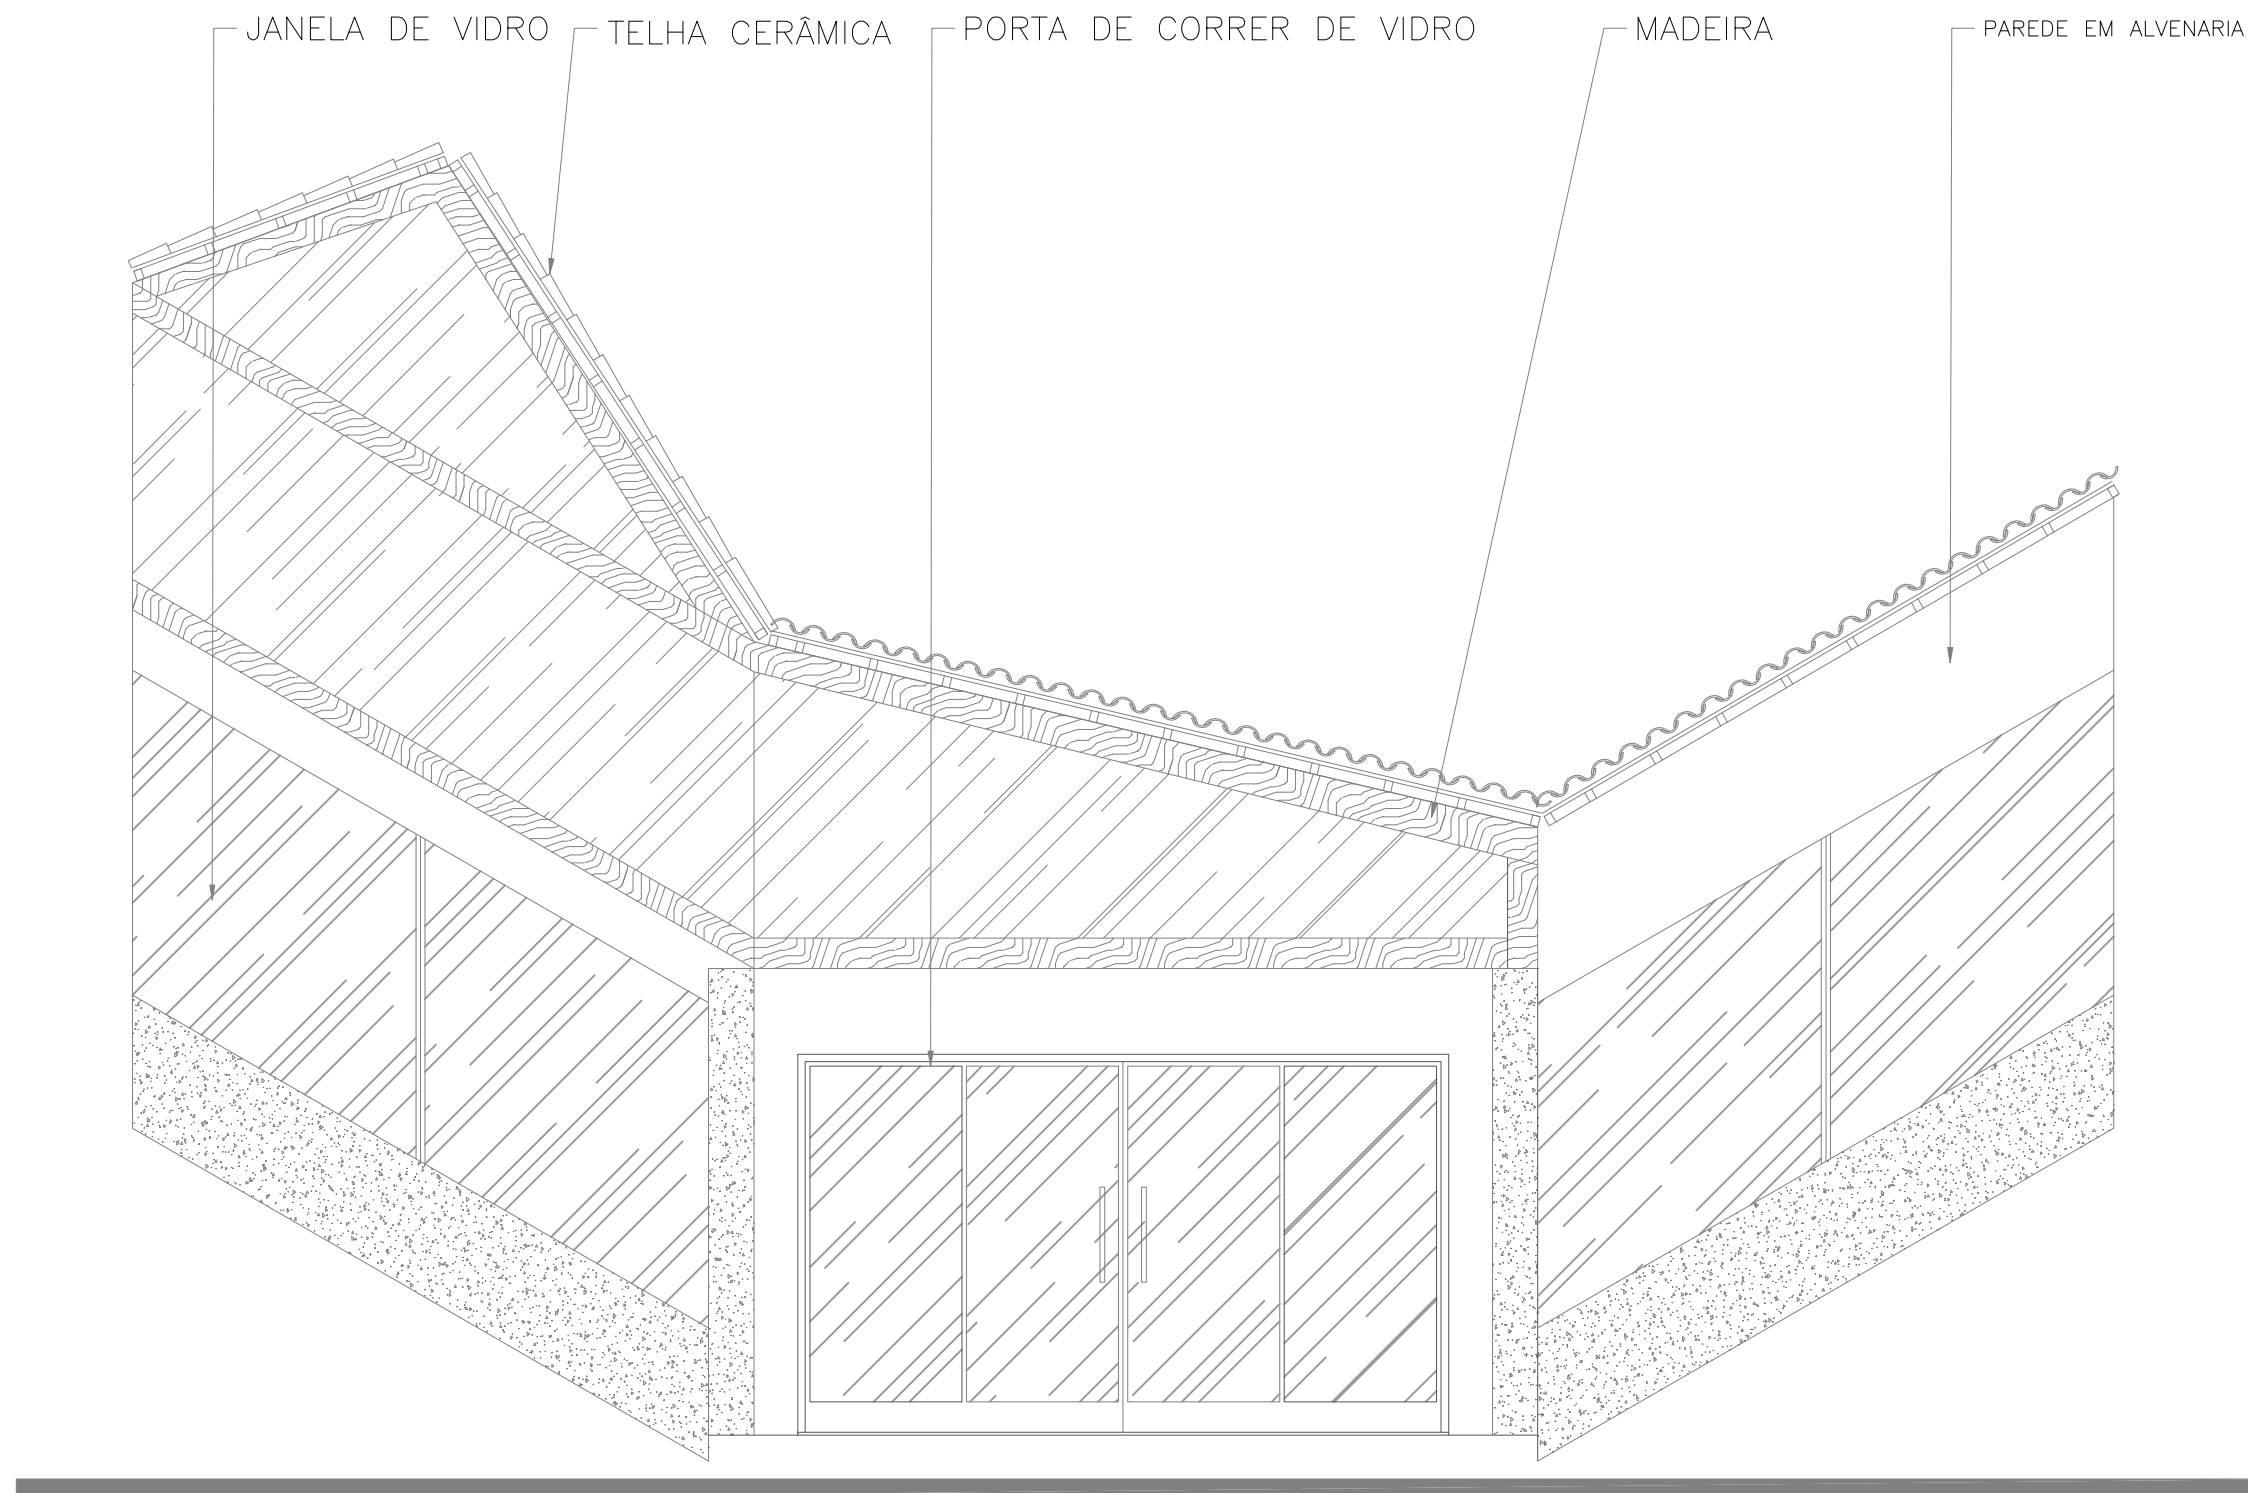


FACHADA PRINCIPAL - RESTAURANTE
ESCALA: 1/50

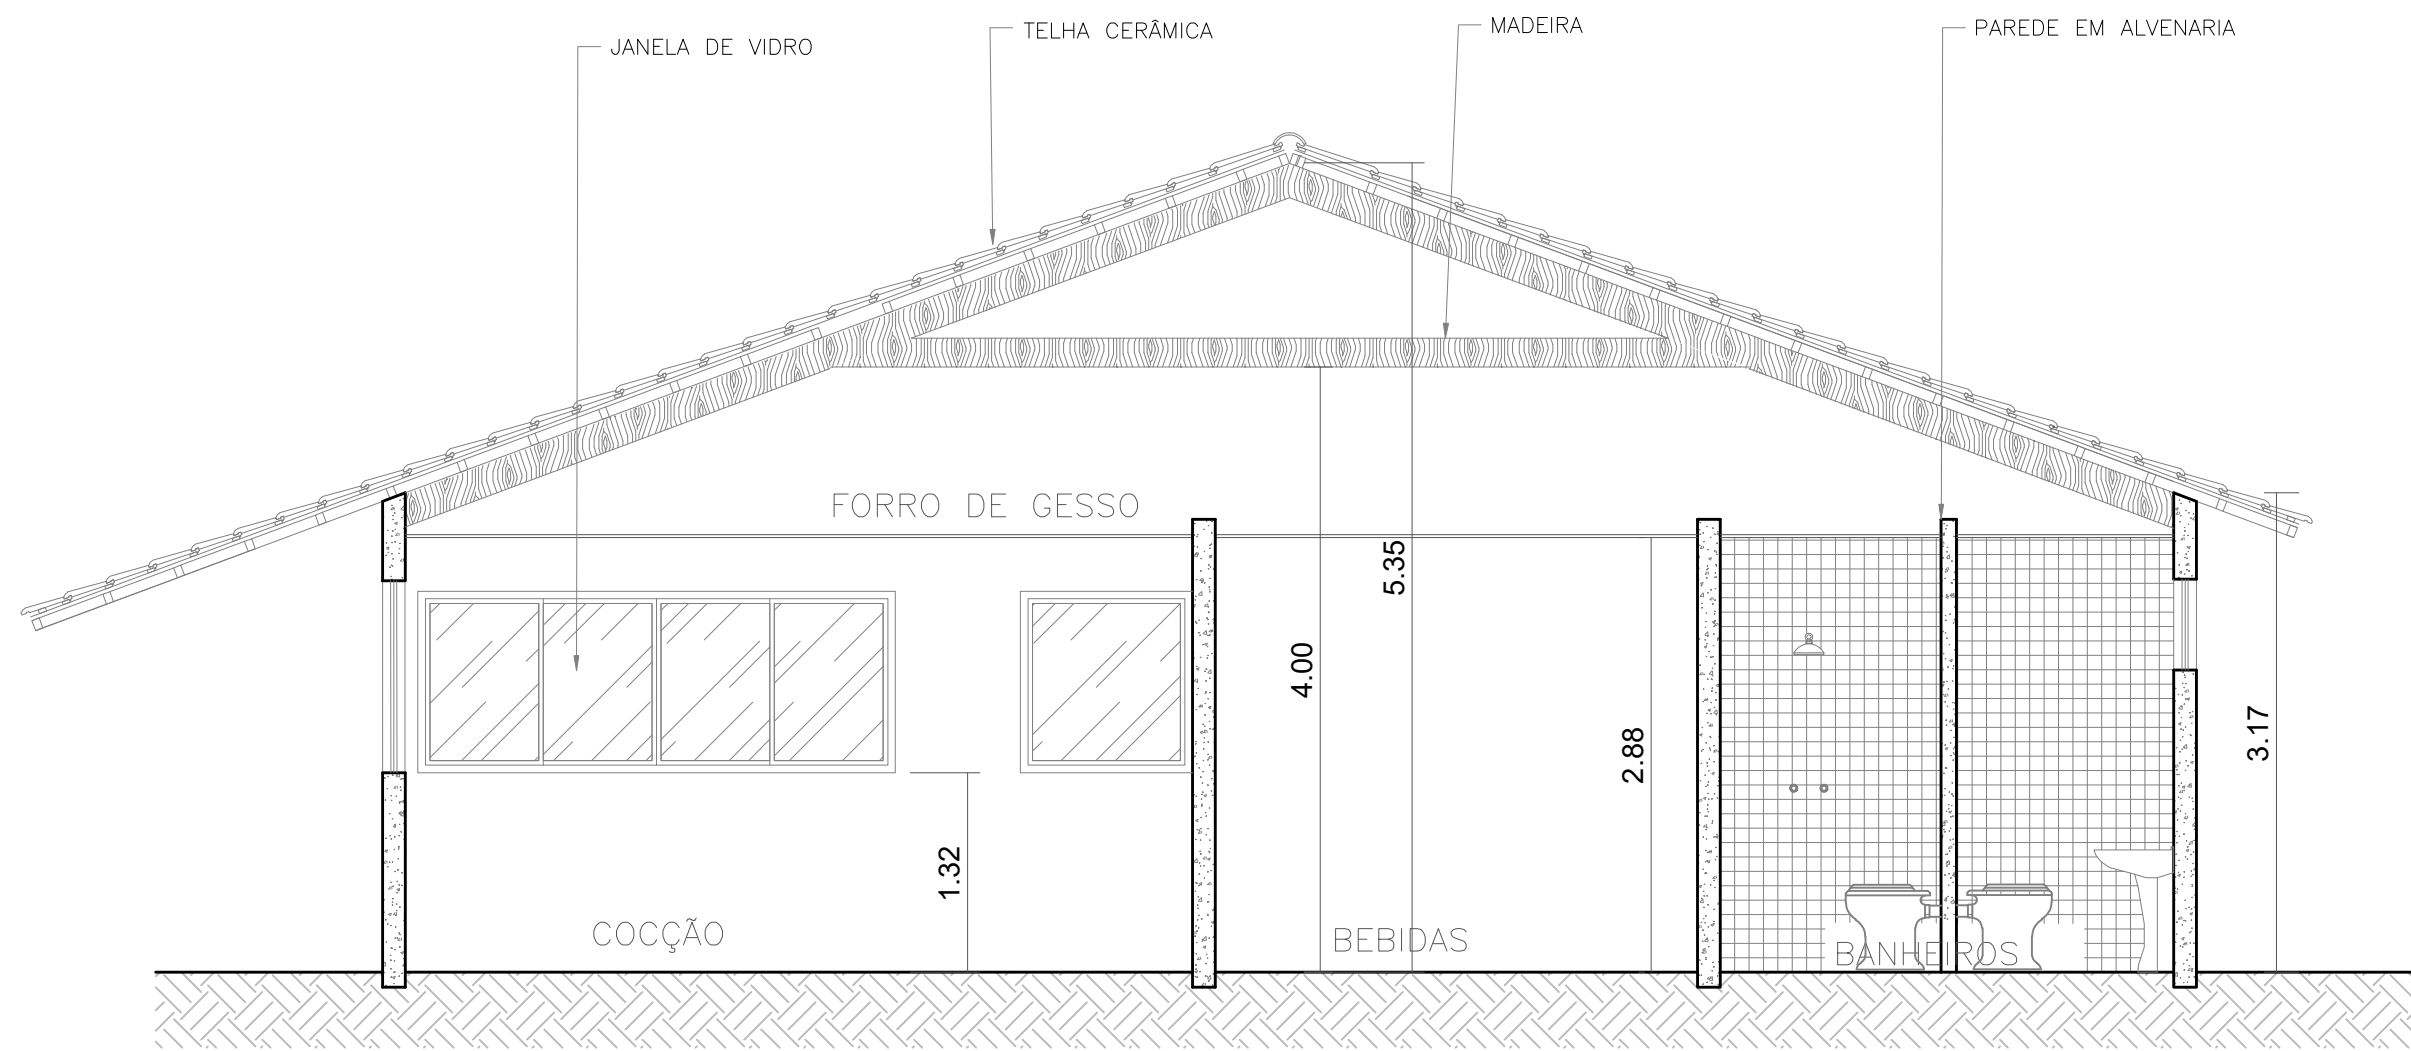

CORTE AA - RESTAURANTE
ESCALA: 1/50

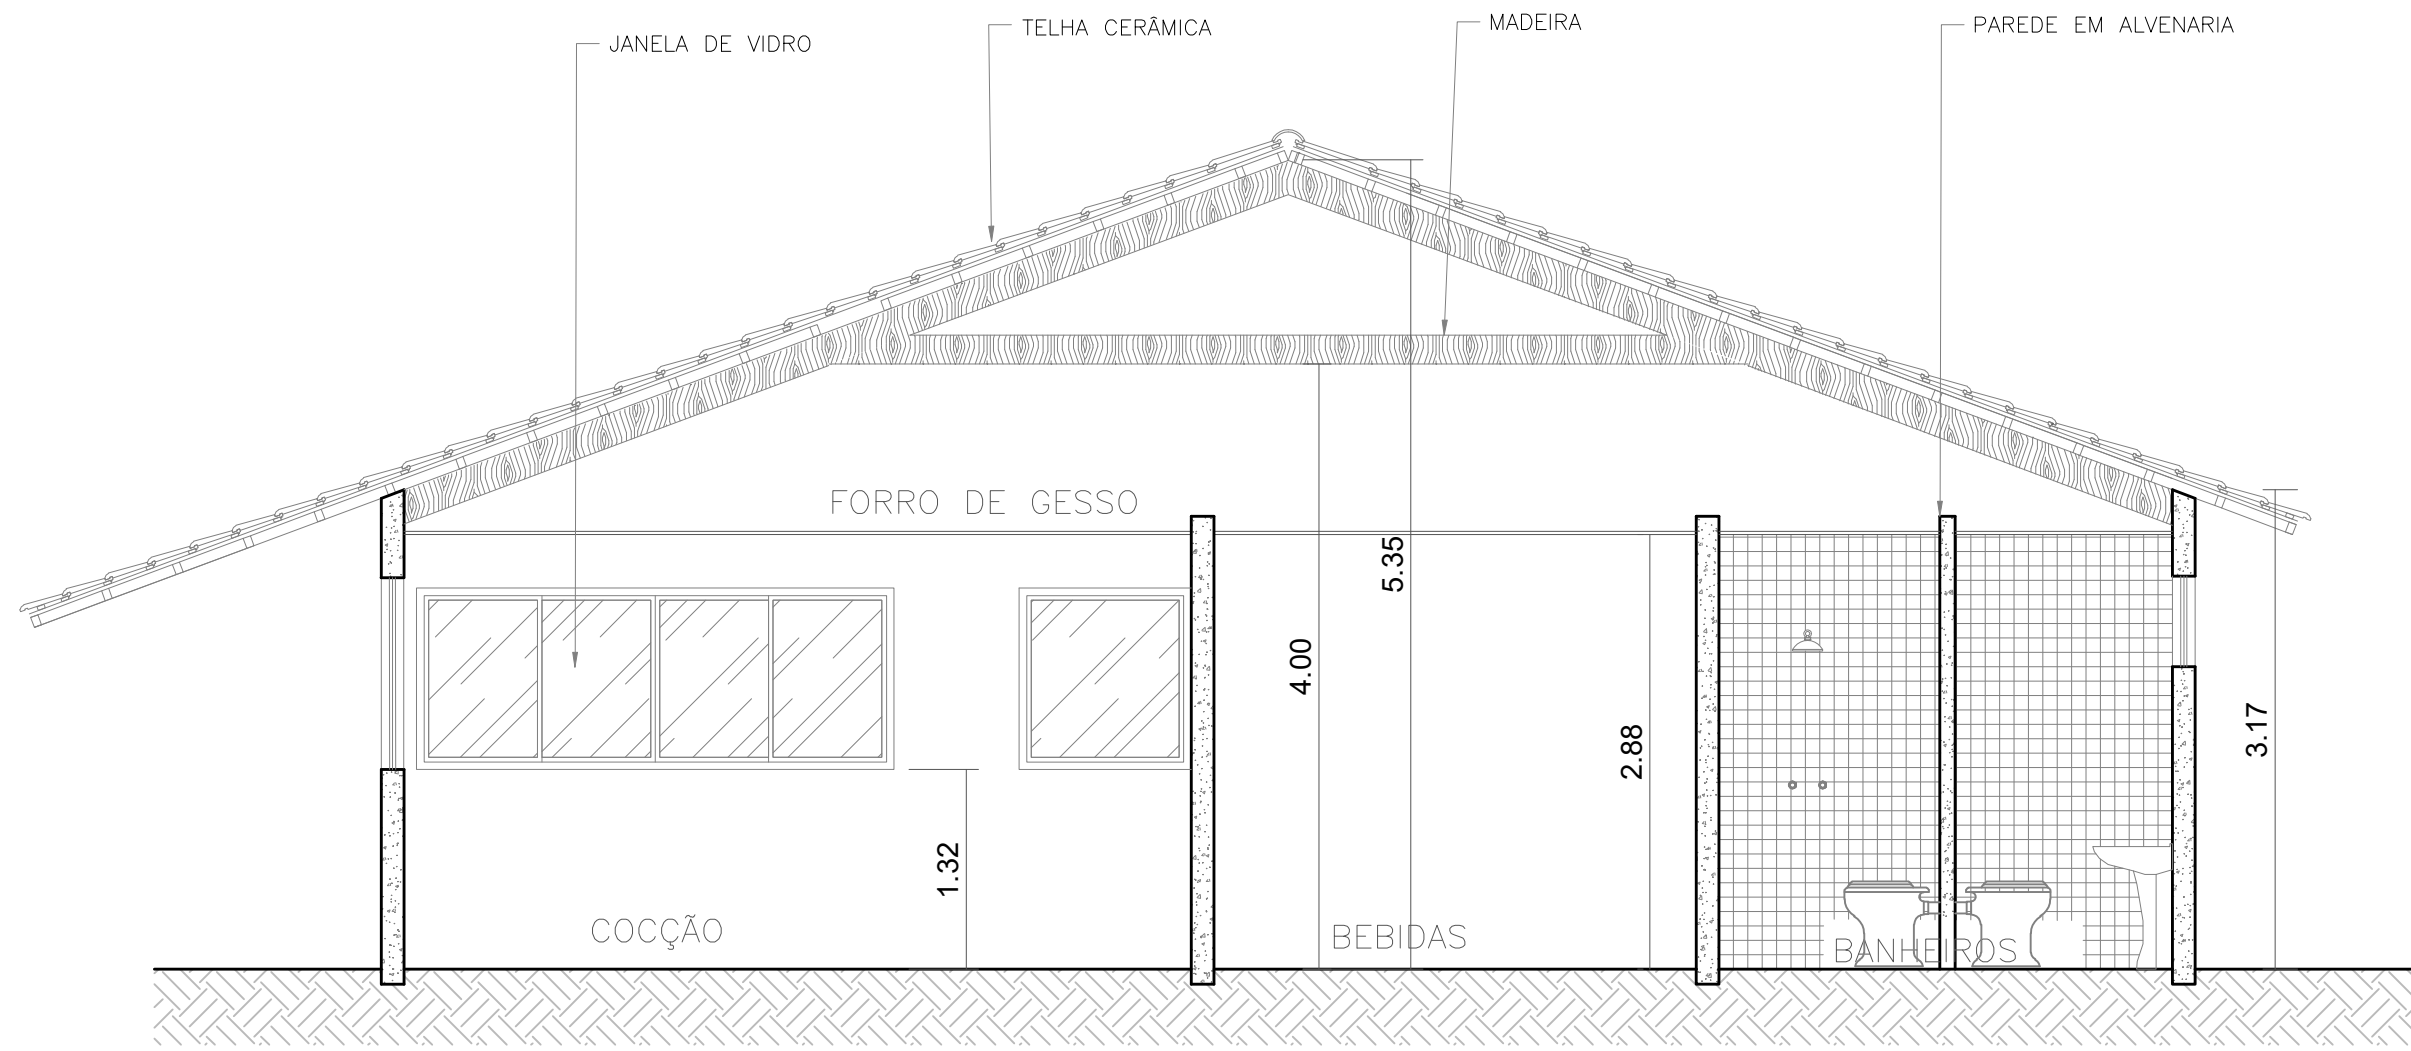


CORTE AA - RESTAURANTE
ESCALA: 1/50

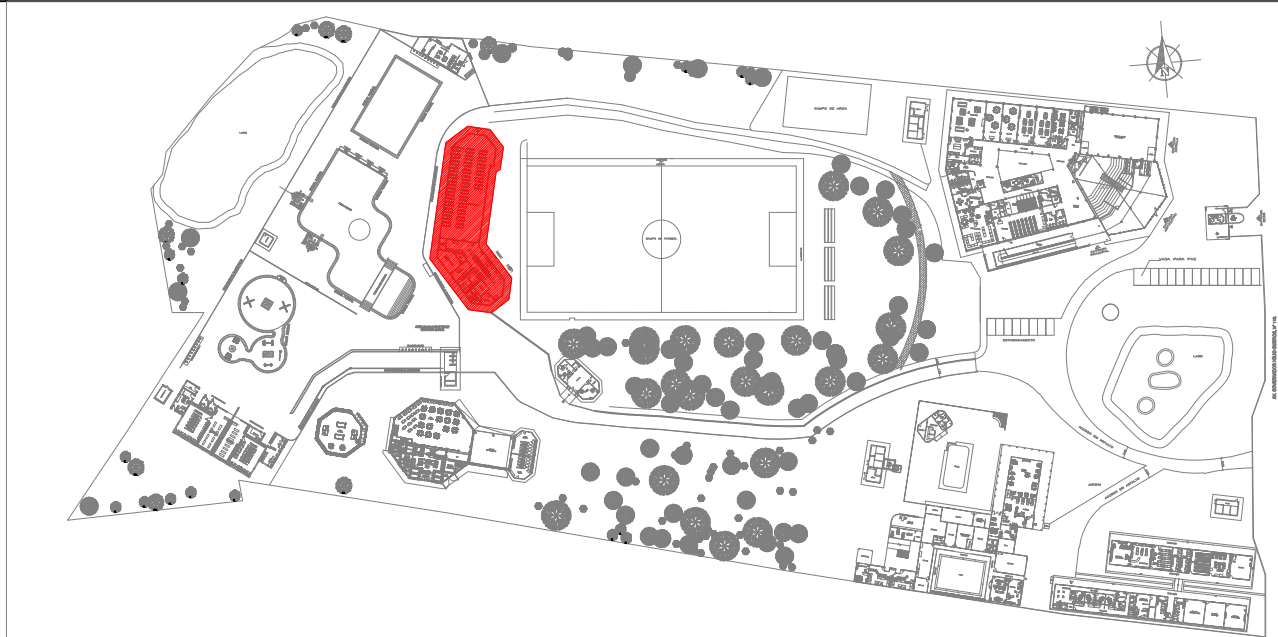


PLANTA CHAVE




ANANINDEUA - PA	
SERVIÇO SOCIAL DO COMÉRCIO SESC/ARIPA PRÓPRIETÁRIO CNPJ: 03.593.364/0006-25 JÉSSICA POLIANA MOREIRA DOS SANTOS AUTOR DO PROJETO CAU/CREA: 1516877411 CREA/PA JÉSSICA POLIANA MOREIRA DOS SANTOS RESPONSÁVEL TÉCNICO CAU/CREA: 1516877411 CREA/PA PROJETO DE SEGURANÇA CONTRA INCÊNDIO E EMERGENCIAS REGISTRADO NA ART DE Nº PA20220705823	
ESPAÇO RESERVADO PARA APROVAÇÃO DO CBMPA	
APROVADO CORPO DE BOMBEIROS MILITAR DO PARÁ CENTRO DE ATIVIDADES TÉCNICAS PROJETO DE SEGURANÇA CONTRA INCÊNDIO E EMERGENCIAS REGISTRADO NA ART DE Nº PA20220705823 ANEXO: _____ DATA: _____	
1. () Aprovação da Análise do Projeto; 2. () Substituição de Projeto, Protocolo Original nº _____; 3. () Com Observação para Habilitar-se n.º _____; 4. () Modificação de Projeto, por prancha, Protocolo Anterior de n.º _____	
DETALHE:	LOCAL:
LOCAL DE REUNIÃO DE PÚBLICO	AV. GOVERNADOR HÉLIO GUEBROS, 110 CEP: 67.130-370 COQUEIRO - ANANINDEUA/PA
DESCRIÇÃO:	CAU:
Signalização, Iluminação e Sinalização de Emergência, Extintores, Hidrantes e Sistema de Alarme de Incêndio.	JARLENE COSTA Lat: 1° 21' 44" S Long: 48° 25' 16" O
ANEXO:	PROJETO ARQUITETÔNICO: PLANTAS BAIXA E DE COBERTURA, CORTE AA, BB, CC E ELEVACÃO PRINCIPAL - RESTAURANTE
BRASIL:	ESCALA:
MÉDIO	5611-2/01
INDICADA	ARQ
ÁREA DE COBERTURA E ÁREA VOLUMETRA (F. 101)	ÁREA DE COBERTURA E ÁREA VOLUMETRA (F. 101)
300 M²/m²	10.837,76 m²
DESEMPENHO:	DATA:
GRUPO: F/ DIVISÃO: F-8	JULHO/ 2022
13	
21	

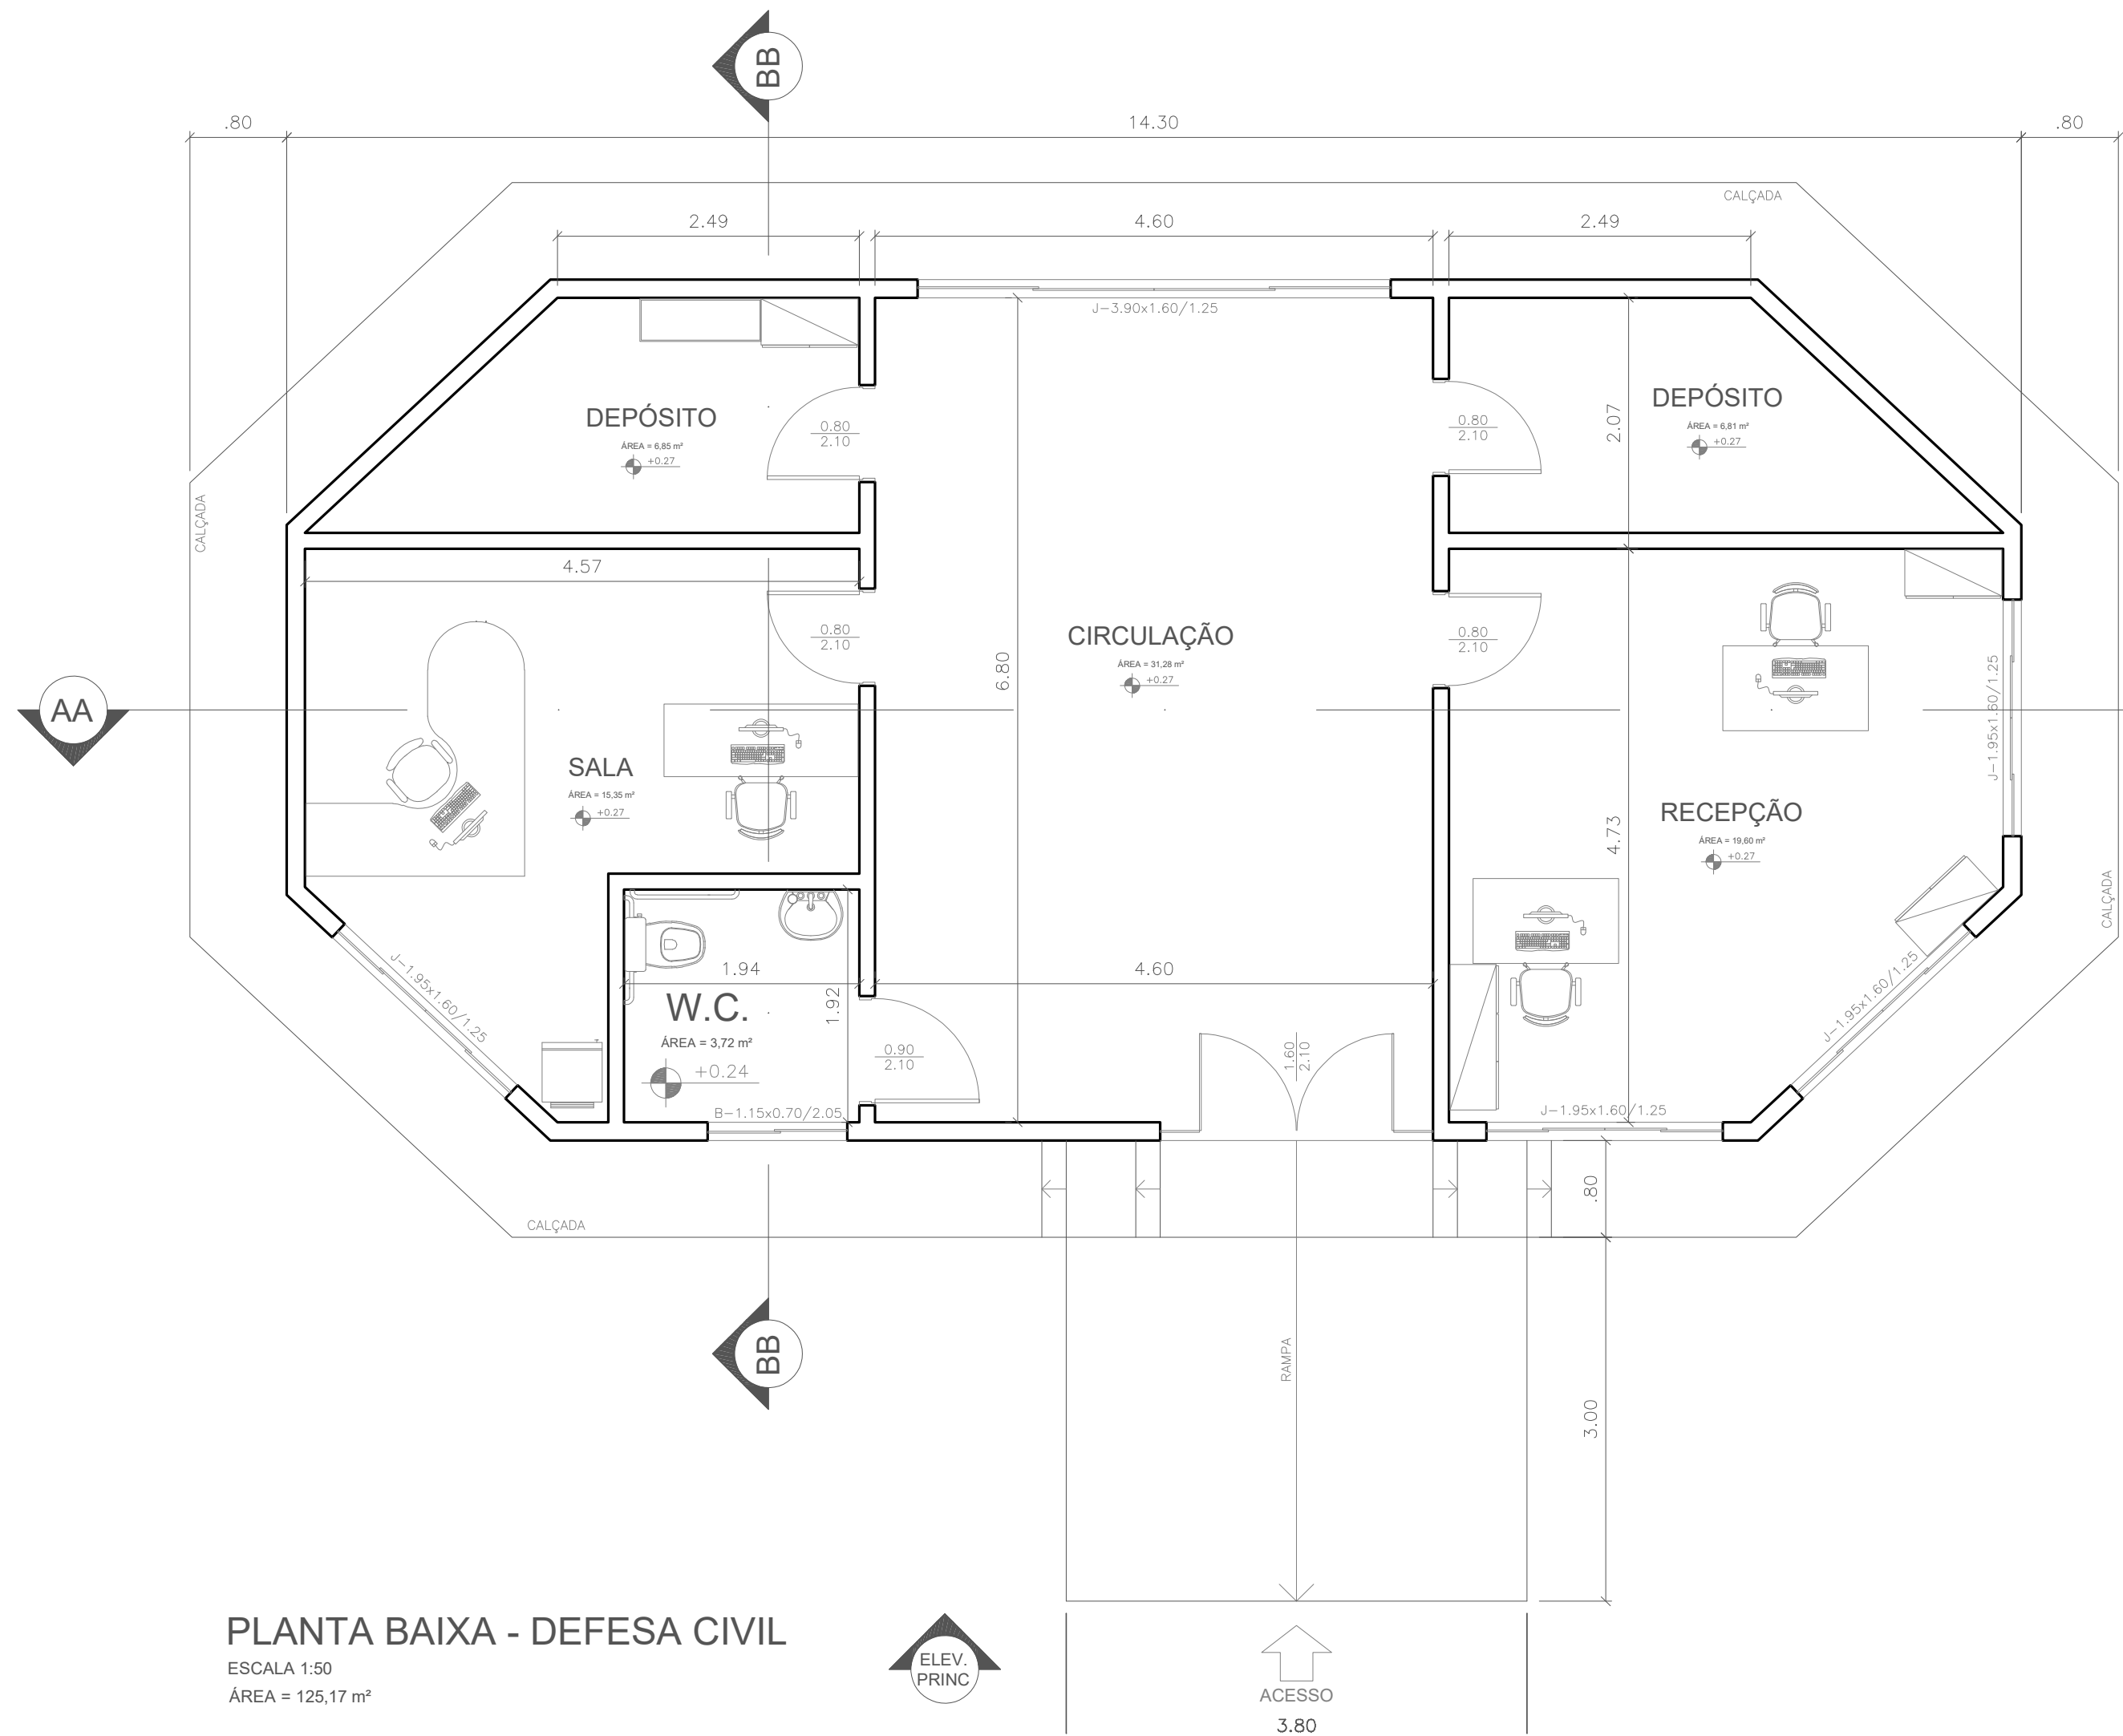


PLANTA BAIXA - DEFESA CIVIL
ESCALA 1:50
ÁREA = 125,17 m²

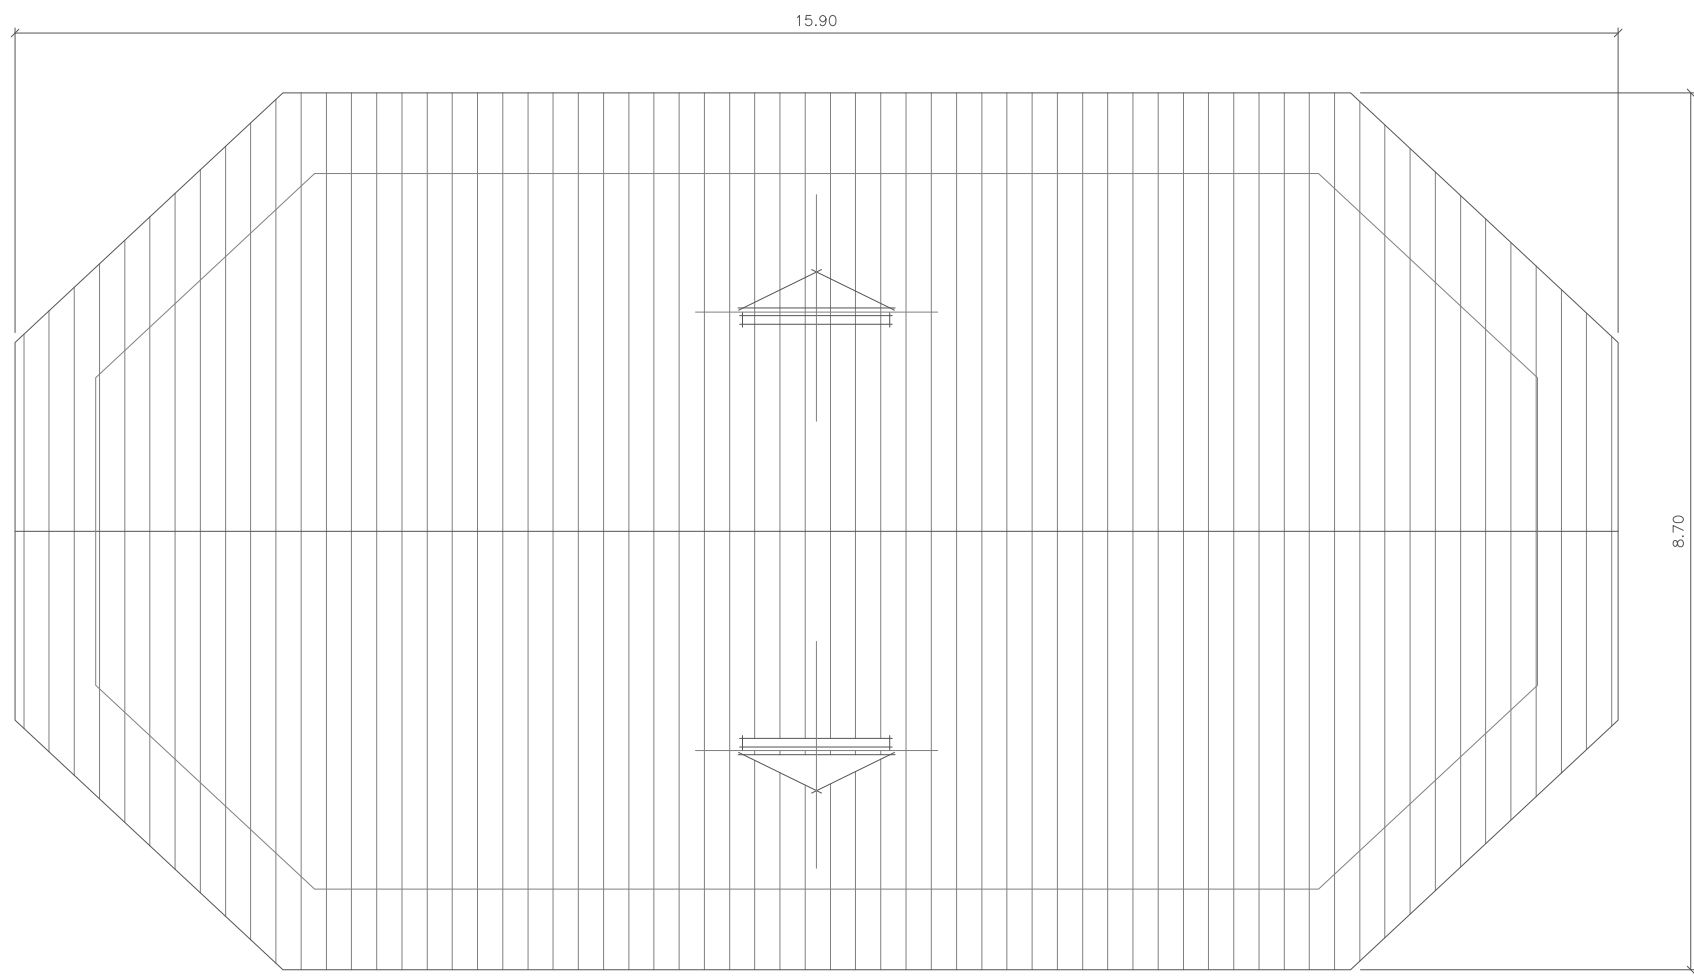


PLANTA DE COBERTURA - DEFESA CIVIL
ESCALA 1:100

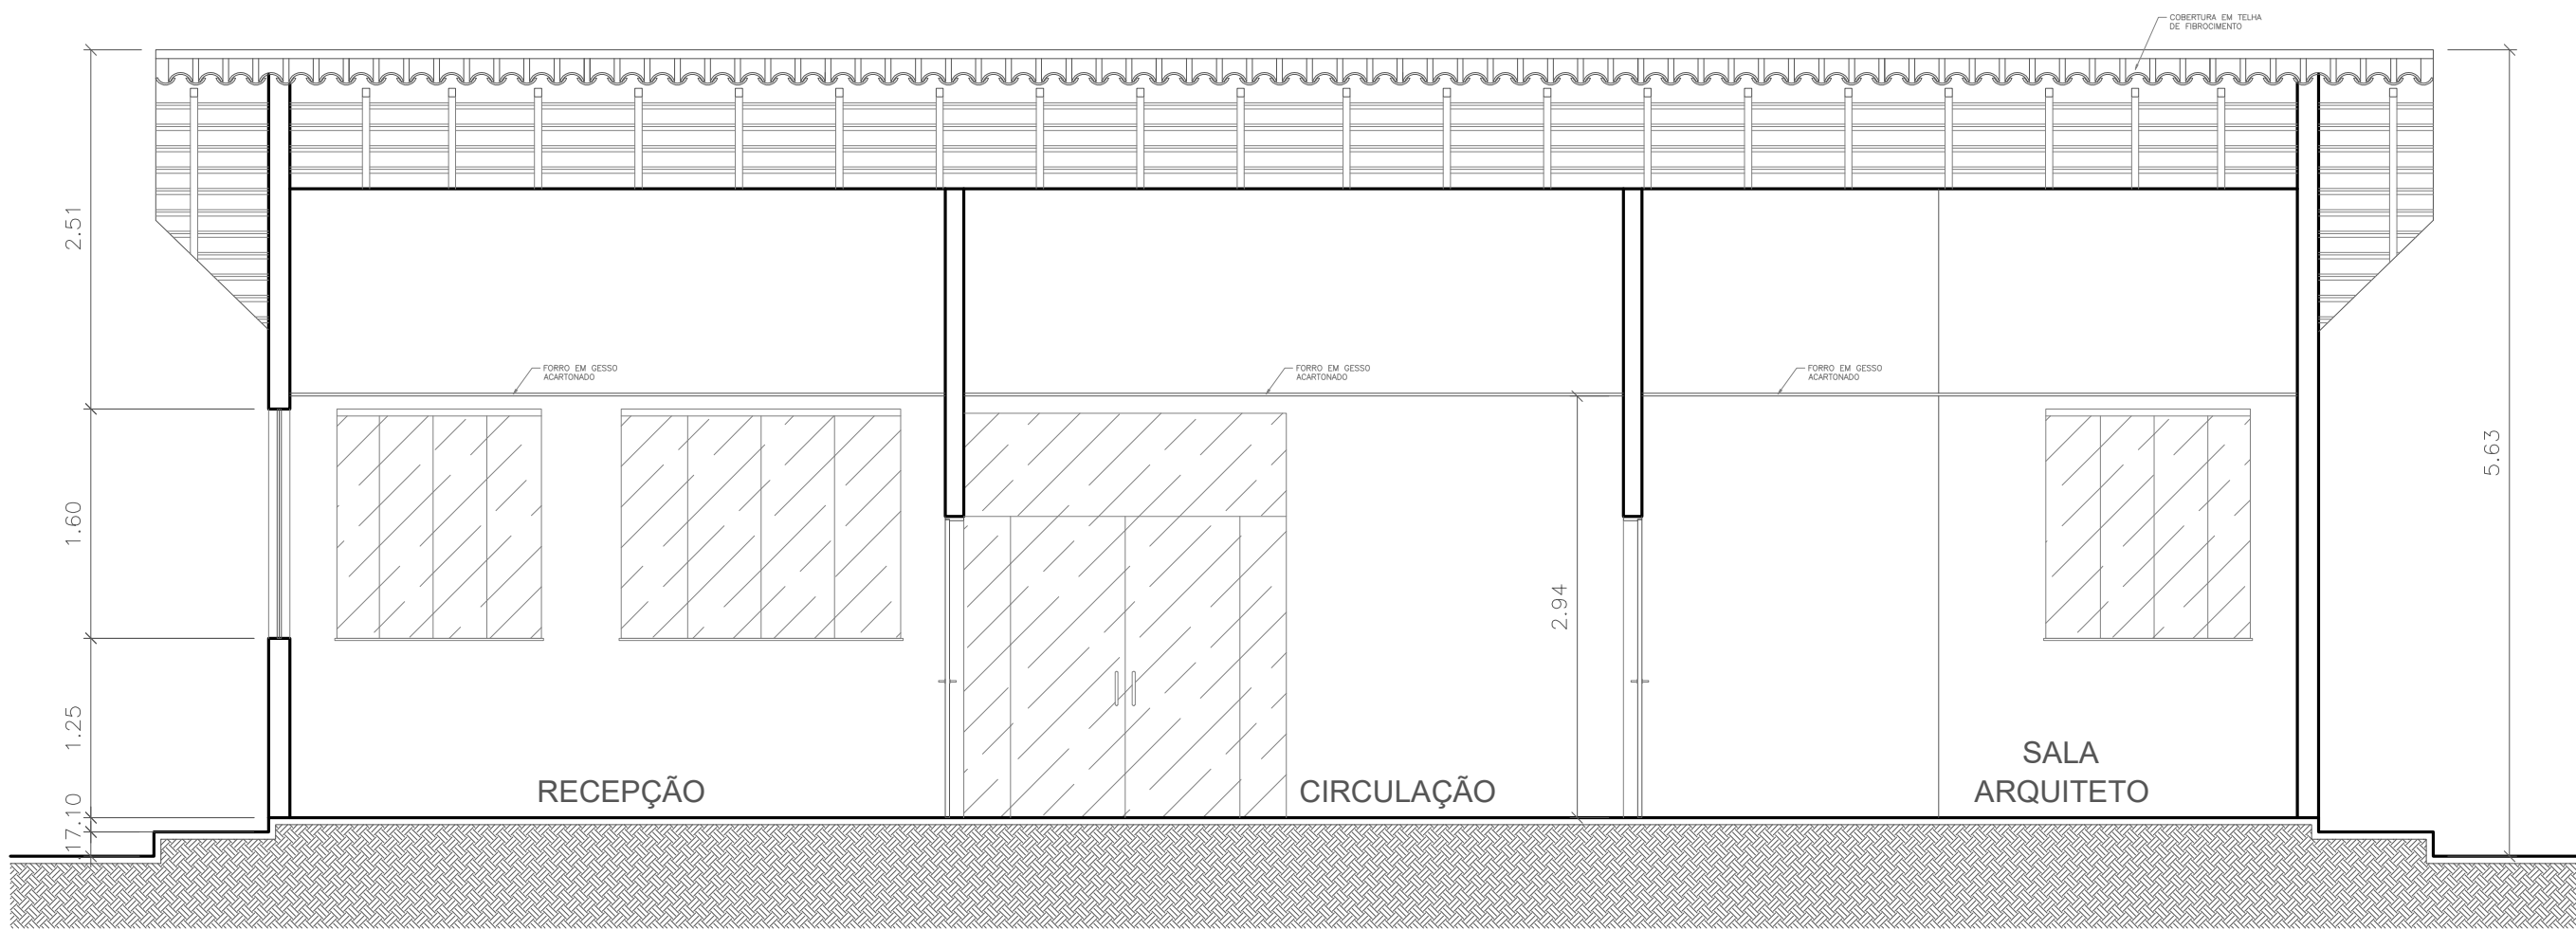

CORTE AA - DEFESA CIVIL
ESCALA 1:50

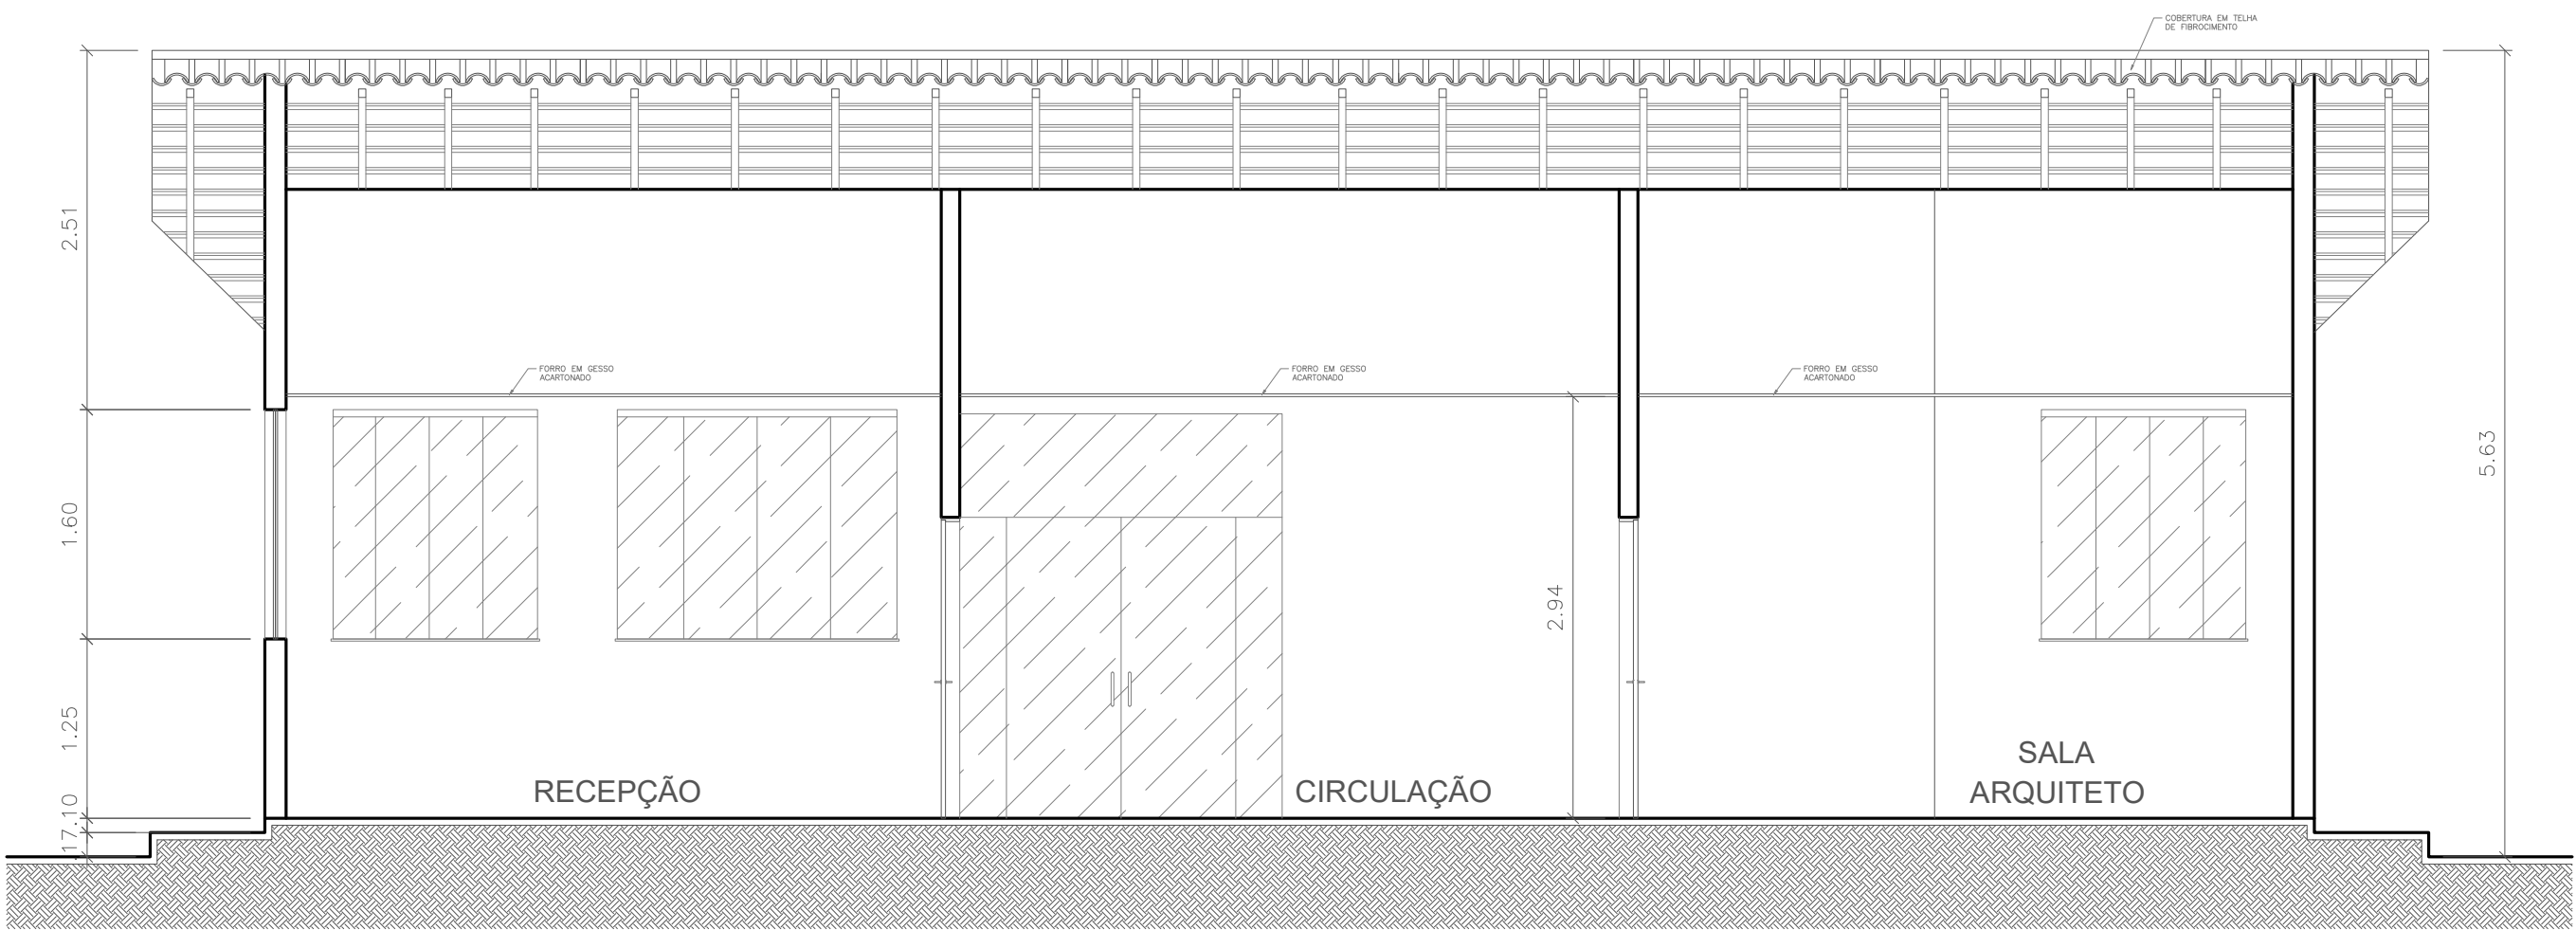

CORTE BB - DEFESA CIVIL
ESCALA 1:50

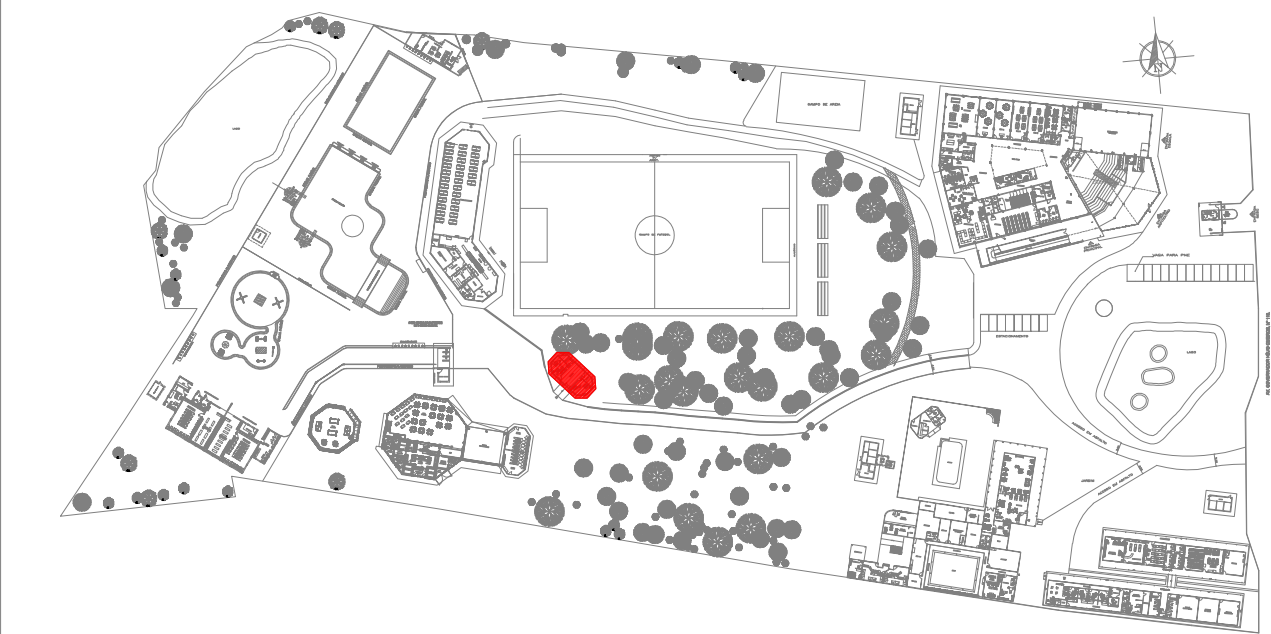

PLANTA CHAVE



1. (x) Aprovação da Análise de Projeto;
2. () Substituição de Projeto. Protocolo Original n° _____
3. () Com Observação para Habite-se n° _____
4. () Modificação de Projeto por prancha. Protocolo Anterior de n° _____

ANANINDEUA - PA

SERVIÇO SOCIAL DO COMÉRCIO SESC/AR/PA
PROPRIETÁRIO CNPJ: 03.593.364/0006-25
JÉSSICA POLIANA MOREIRA DOS SANTOS
AUTOR DO PROJETO CAU/CREA: 1516877411 CREA/PA
JÉSSICA POLIANA MOREIRA DOS SANTOS
RESPONSÁVEL TÉCNICO CAU/CREA: 1516877411 CREA/PA

PROJETO DE SEGURANÇA CONTRA INCÊNDIO E EMERGENCIAS REGISTRADO NA ART DE Nº PA20220795823


ESPAÇO RESERVADO PARA APROVAÇÃO DO CBMPA




1. () Aprovação da Análise de Projeto;
2. () Substituição de Projeto. Protocolo Original n° _____
3. () Com Observação para Habite-se n° _____
4. () Modificação de Projeto por prancha. Protocolo Anterior de n° _____

OCUPAÇÃO:		LOCAL:	
SERVIÇO PROFISSIONAL		AV. GOVERNADOR HÉLIO GUEIROS, 110 CEP: 67.120-370 COQUEIRO - ANANINDEUA/PA	
SISTEMAS:		CAD	Coord. Geográfica (UTM DATUM):
Sinalização, Iluminação e Saídas de Emergência, Extintores, Hidrantes,		JARLENE COSTA	Lat: 1° 21' 44" S Long.: 48° 25' 16" O
ASSUNTO:			
PROJETO ARQUITETÔNICO: PLANTAS BAIXA E DE COBERTURA, CORTE AA, BB E ELEVÇÃO PRINCIPAL - DEFESA CIVIL			
RISCO:	CNAE:	ESCALA:	ARQ
MÉDIO	8800-6/00	INDICADA	
CARGA DE INCENDIO ESPECIFICA/PREDOMINANTE : 700 MJ/m ²		ÁREA CONSTRUÍDA E ÁREA UTILIZADA (IT 08) : 10.837,76 m ²	
GRUPO/DIVISÃO:	DATA:		14 21
GRUPO: D/ DIVISÃO: D-1			

INSTRUÇÕES P/ PLANTAS	
COR	ESPESURA
COR. N.º 8	0,05
WHITE	0,1
YELLOW	0,1
GREEN	0,2
CYAN	0,3
BLUE	0,4
RED	0,6
MAGENTA	0,8

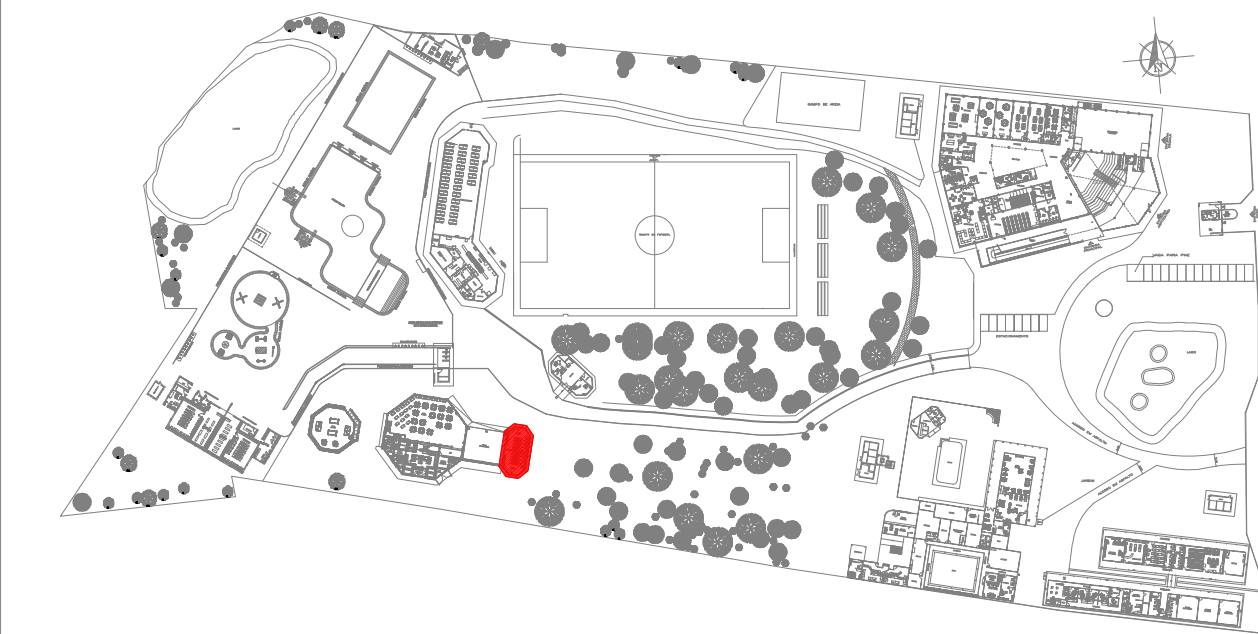

PLANTA CHAVE

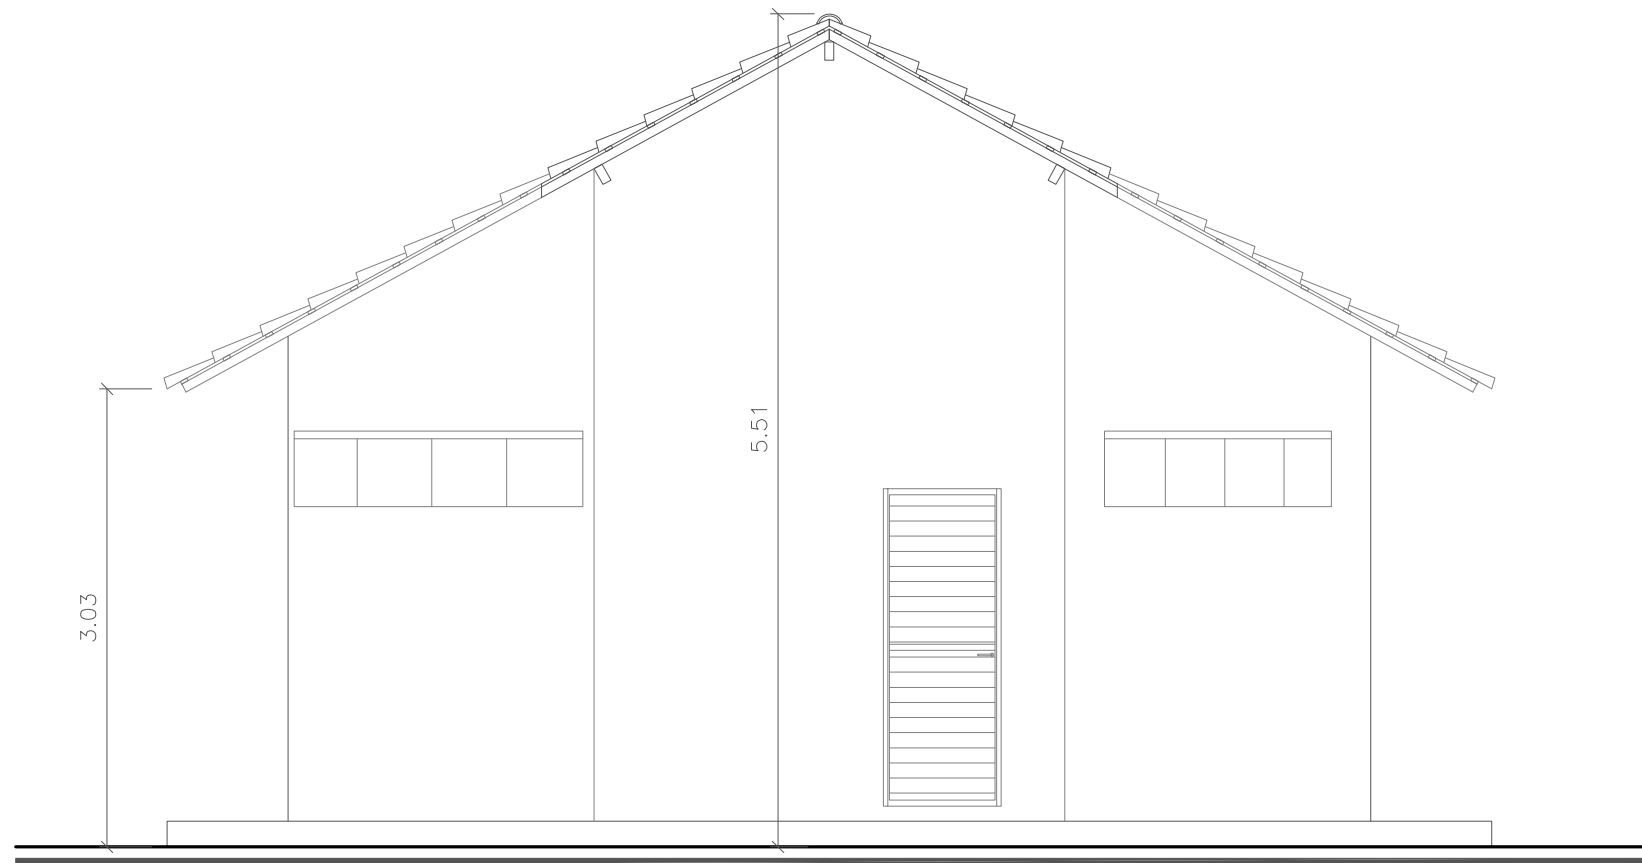

ELEVÇÃO PRINCIPAL - BANHEIROS

ESCALA 1:50



1. (X) Aprovação da Análise de Projeto;
2. () Substituição de Projeto. Protocolo Original nº _____
3. () Com Observação para Habite-se nº _____
4. () Modificação de Projeto por prancha. Protocolo Anterior de nº _____

ANANINDEUA - PA

SERVIÇO SOCIAL DO COMÉRCIO SESC/AR/PA
PROPRIETÁRIO CNPJ: 03.593.364/0006-25
JÉSSICA POLIANA MOREIRA DOS SANTOS
AUTOR DO PROJETO CAU/CREA: 1516877411 CREA/PA
JÉSSICA POLIANA MOREIRA DOS SANTOS
RESPONSÁVEL TÉCNICO CAU/CREA: 1516877411 CREA/PA


PROJETO DE SEGURANÇA CONTRA INCÊNDIO E EMERGÊNCIAS REGISTRADO NA ART DE Nº PA20220795823

ESPAÇO RESERVADO PARA APROVAÇÃO DO CBMPA



1. () Aprovação da Análise de Projeto;
2. () Substituição de Projeto. Protocolo Original nº _____
3. () Com Observação para Habite-se nº _____
4. () Modificação de Projeto por prancha. Protocolo Anterior de nº _____


Ocupação:		Local:	
LOCAL DE REUNIÃO DE PÚBLICO		AV. GOVERNADOR HÉLIO GUEIROS, 110 CEP: 67.120-370 COQUEIRO - ANANINDEUA/PA	
Sistemas:		CAD	Coord. Geográficas (UTM DATUM):
Sinalização, Iluminação e Saídas de Emergência, Extintores, Hidrantes.		JARLENE COSTA	Lat.: 1° 21' 44" S Long.: 48° 25' 16" O
Assunto:			
PROJETO ARQUITETÔNICO: PLANTAS BAIXA E DE COBERTURA, CORTE AA, BB E ELEVÇÃO PRINCIPAL - BANHEIROS			
Risco:	CNAE:	Escala:	ARQ
MÉDIO	8800-6/00	INDICADA	
Carga de Incêndio Específica/Predominante :		Área Construída e Área Utilizada (tq m²) :	
700 MJ/m²		10.837,76 m²	15
Grupo/Divisão:		Data:	21
GRUPO: D/ DIVISÃO: D-1		JULHO/ 2022	

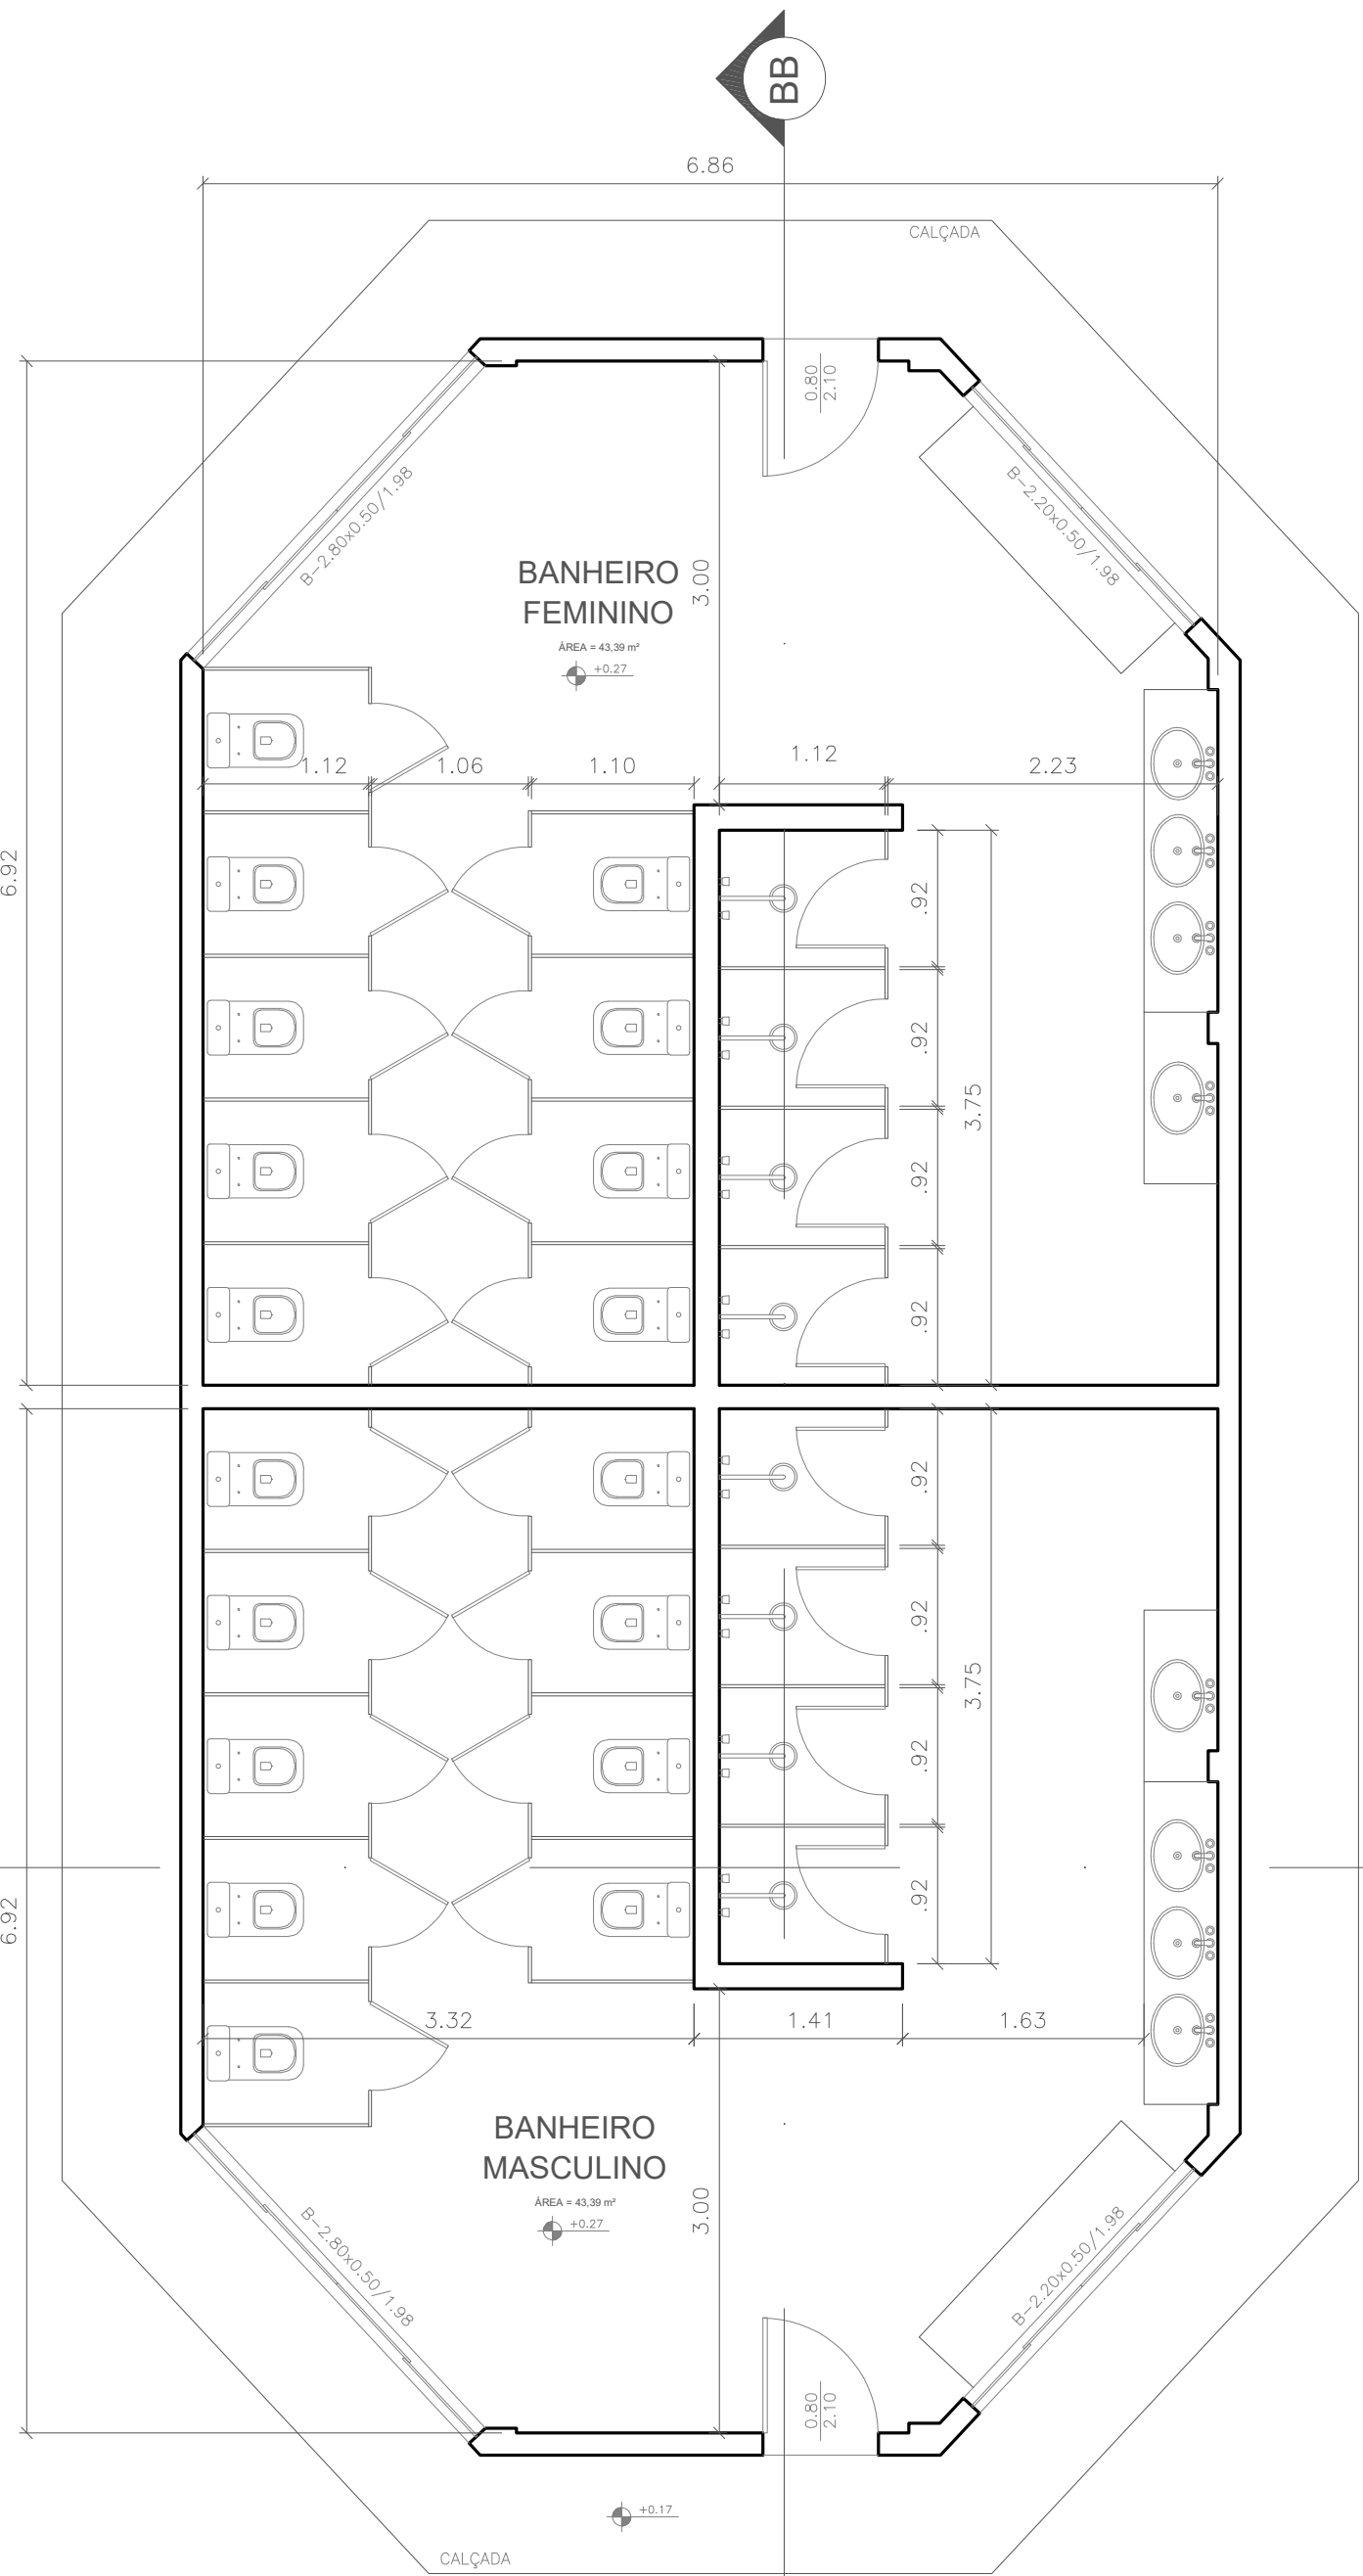

PLANTA BAIXA - BANHEIROS


ÁREA = 126,13 m²

ESCALA 1:50

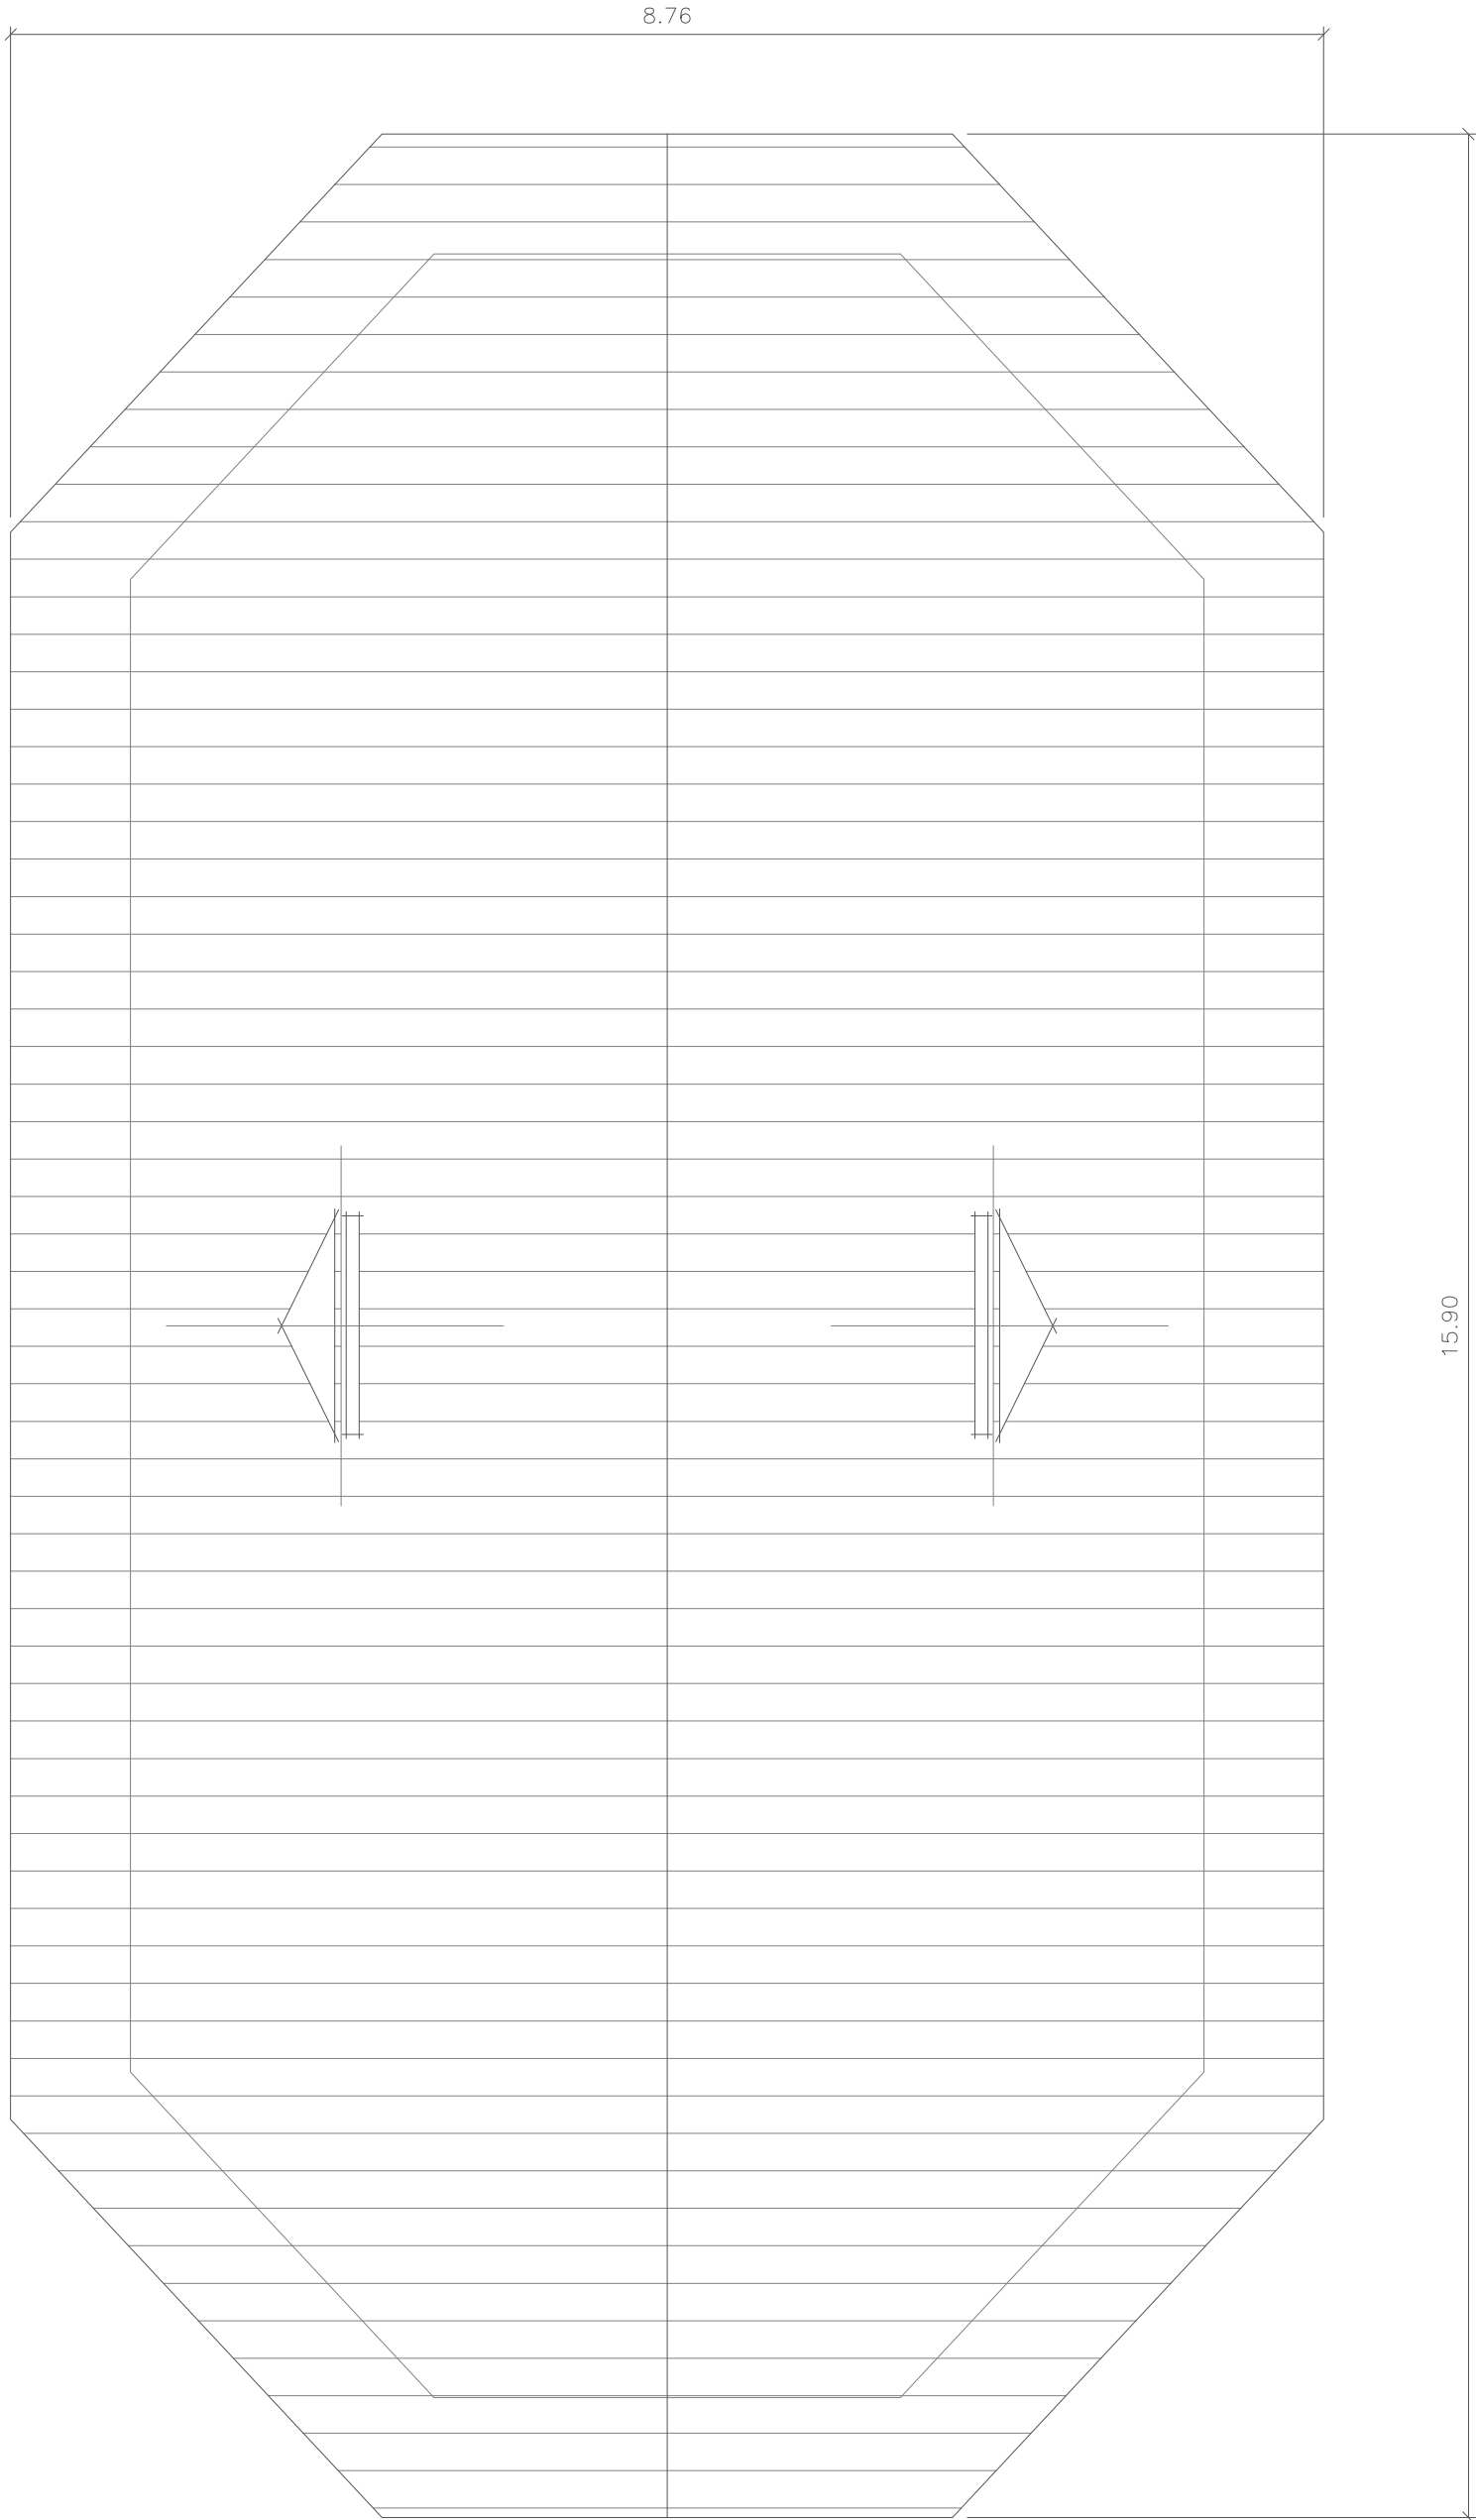


PLANTA DE COBERTURA - BANHEIROS

ESCALA 1:50

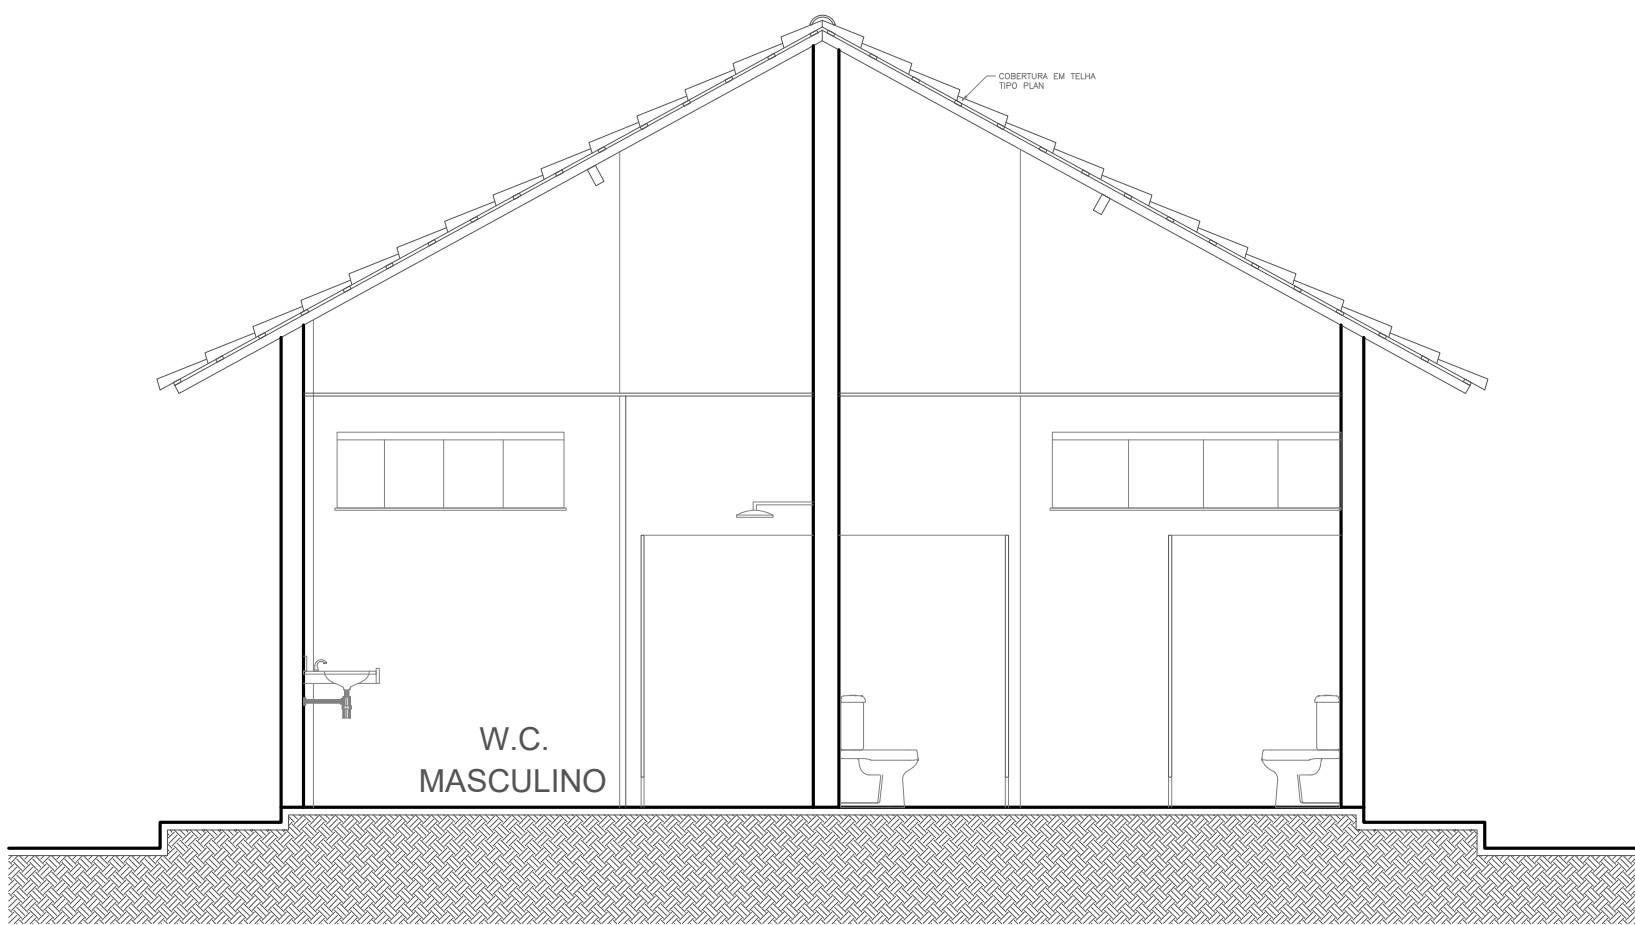

CORTE AA - BANHEIROS

ESCALA 1:50

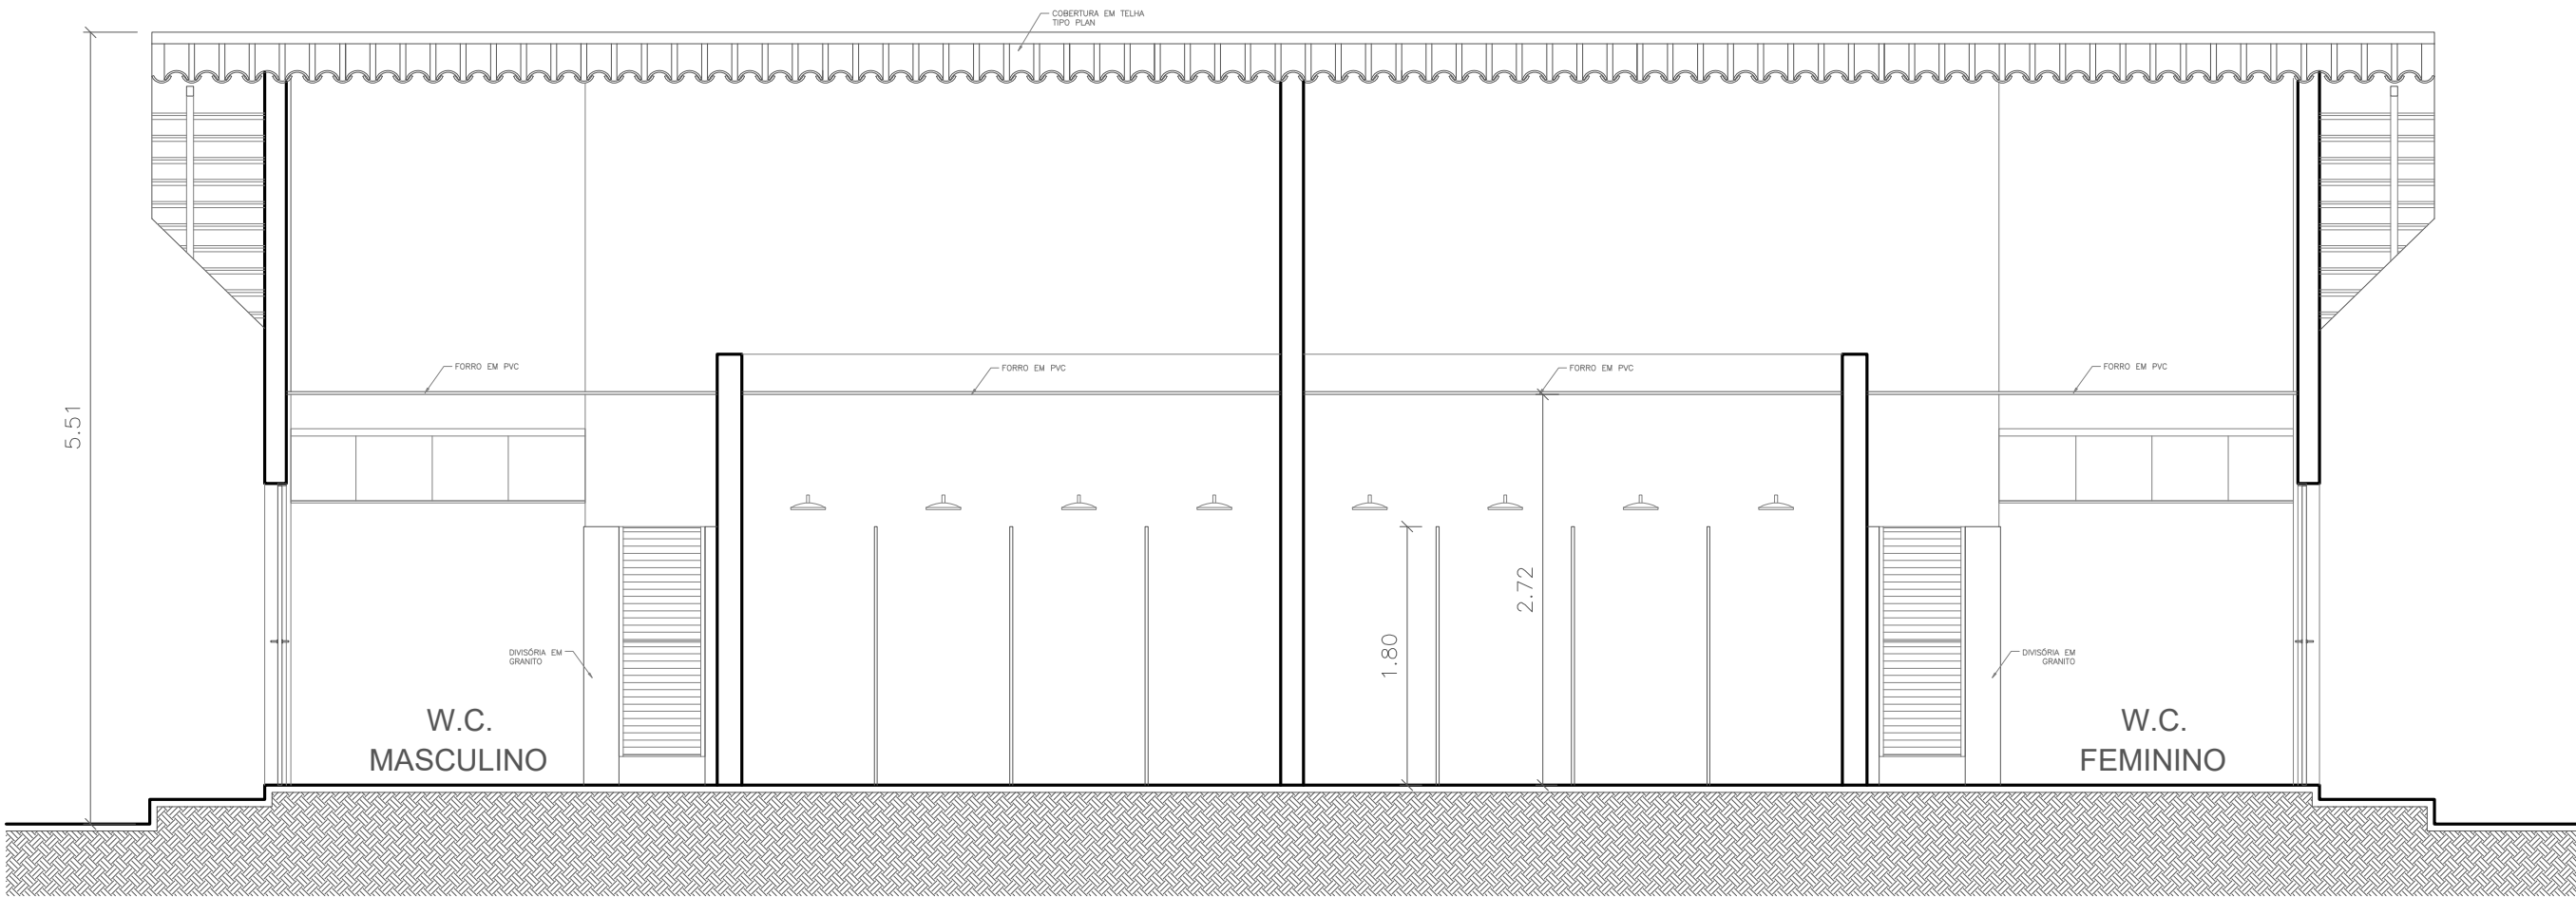

CORTE BB - BANHEIROS

ESCALA 1:50

INSTRUÇÕES P/ PLANTAS	
COR	ESPESURA
CON. N.º 8	0,05
WHITE	0,1
YELLOW	0,1
GREEN	0,2
CYAN	0,3
BLUE	0,4
RED	0,6
MAGENTA	0,8



PLANTA CHAVE



PLANTA BAIXA - SALÃO DE JOGOS
ÁREA = 197,25 m²
ESCALA 1:100



PLANTA BAIXA - LANCHONETE






PLANTA BAIXA - MEZANINO LANCHONETE

PLANTA DE COBERTURA - SALÃO DE JOGOS E LANCHONETE

aprovarps@aprovarps.com.br



INSTRUÇÕES P/ PLOTAGEM	
COR	ESPESSURA
COR N. 8	0,25
WHITE	0,1
YELLOW	0,1
GREEN	0,2
CYAN	0,3
BLUE	0,4
RED	0,6
MAGENTA	0,8

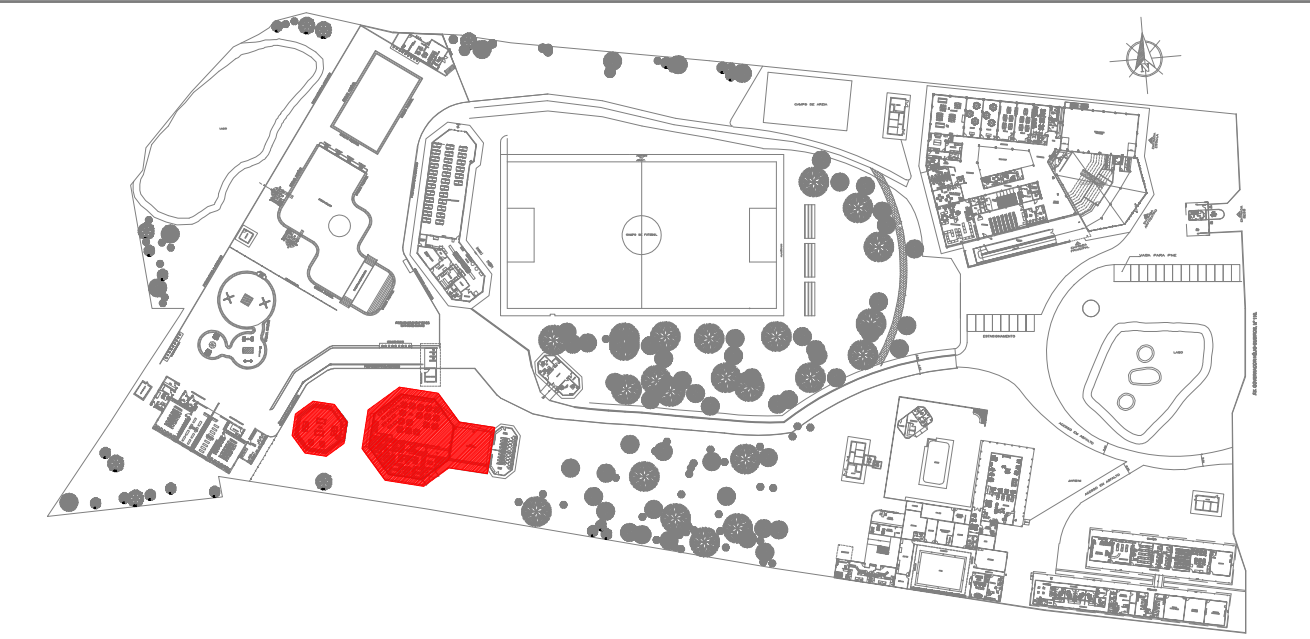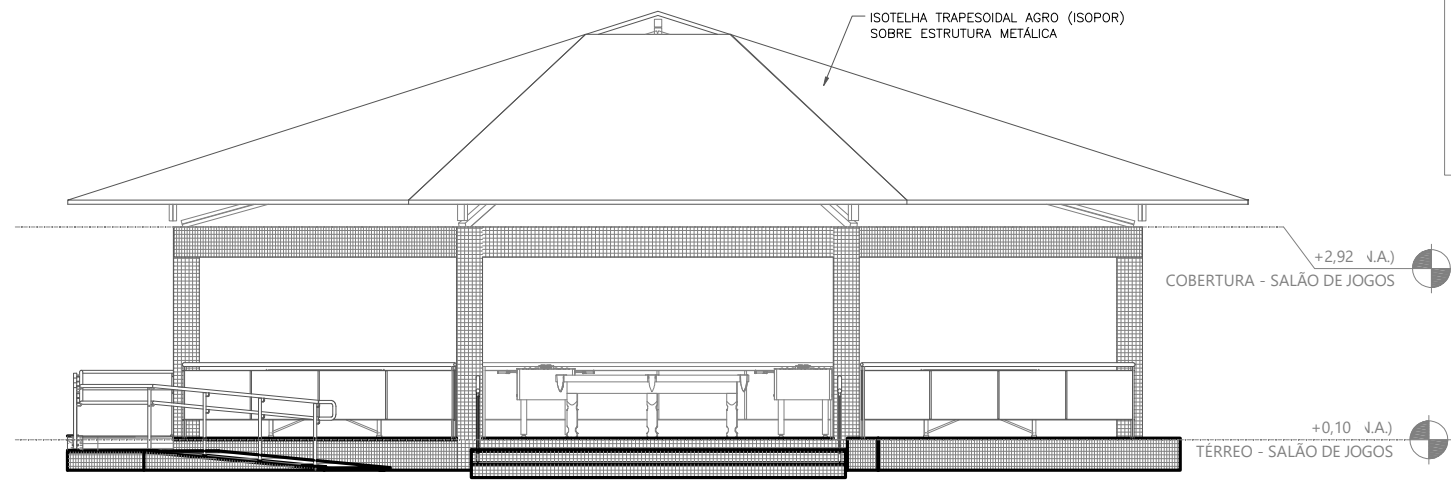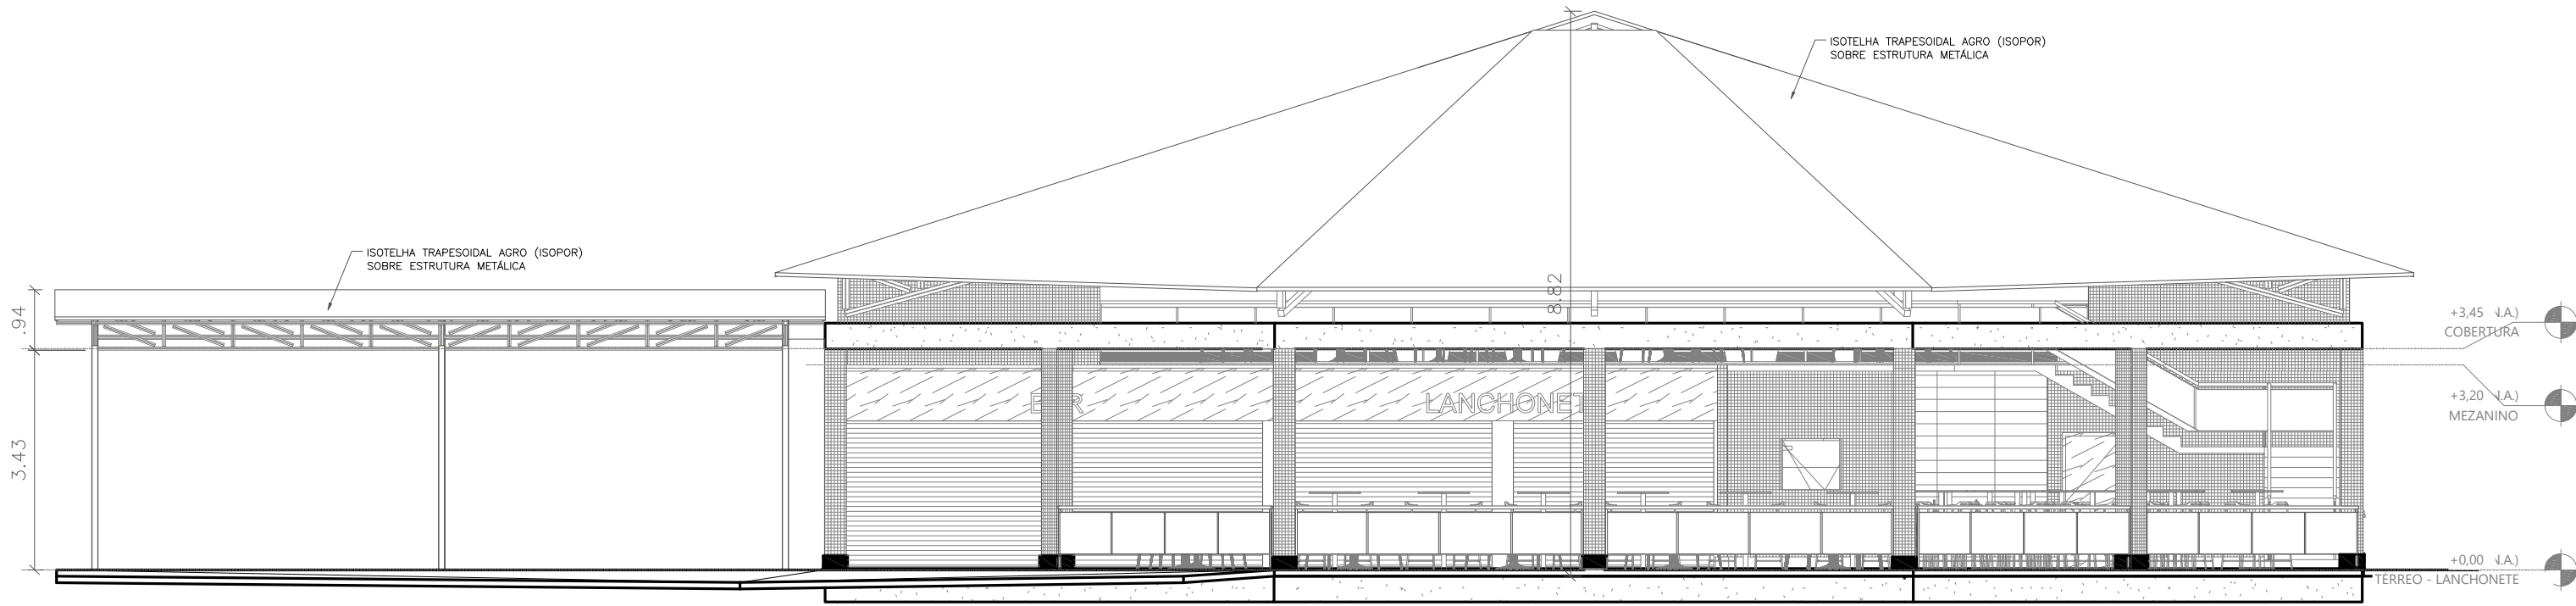

PLANTA CHAVE

ELEVAÇÃO 01 - SALÃO DE JOGOS E LANCHONETE

ESCALA 1:100

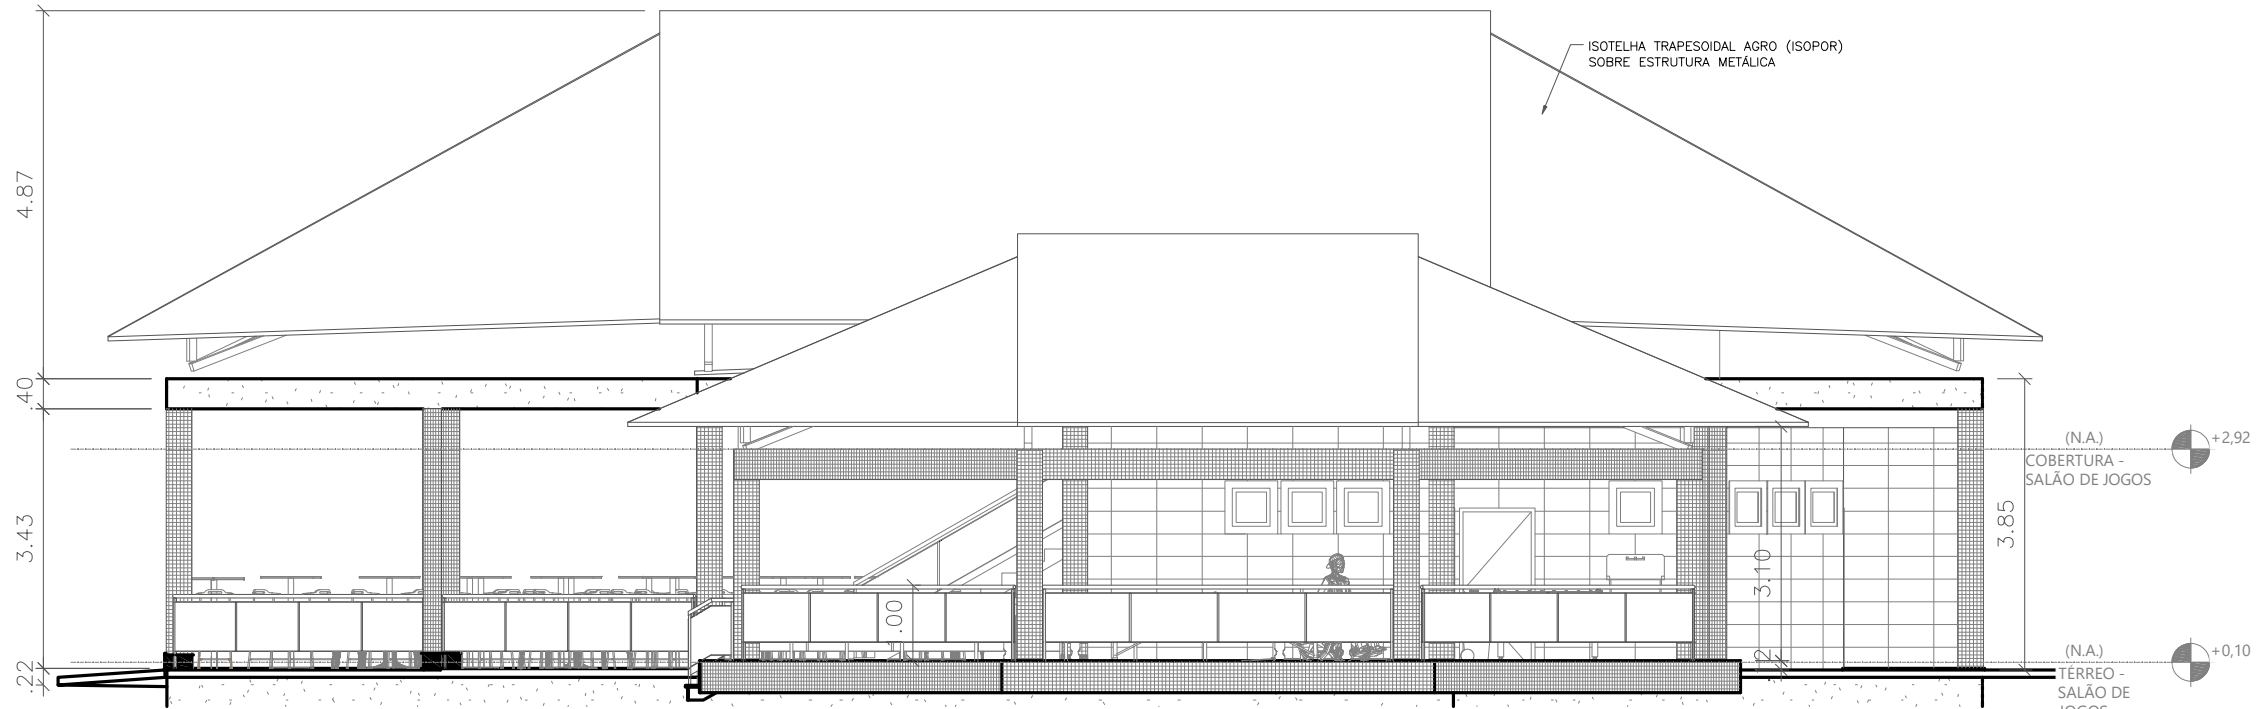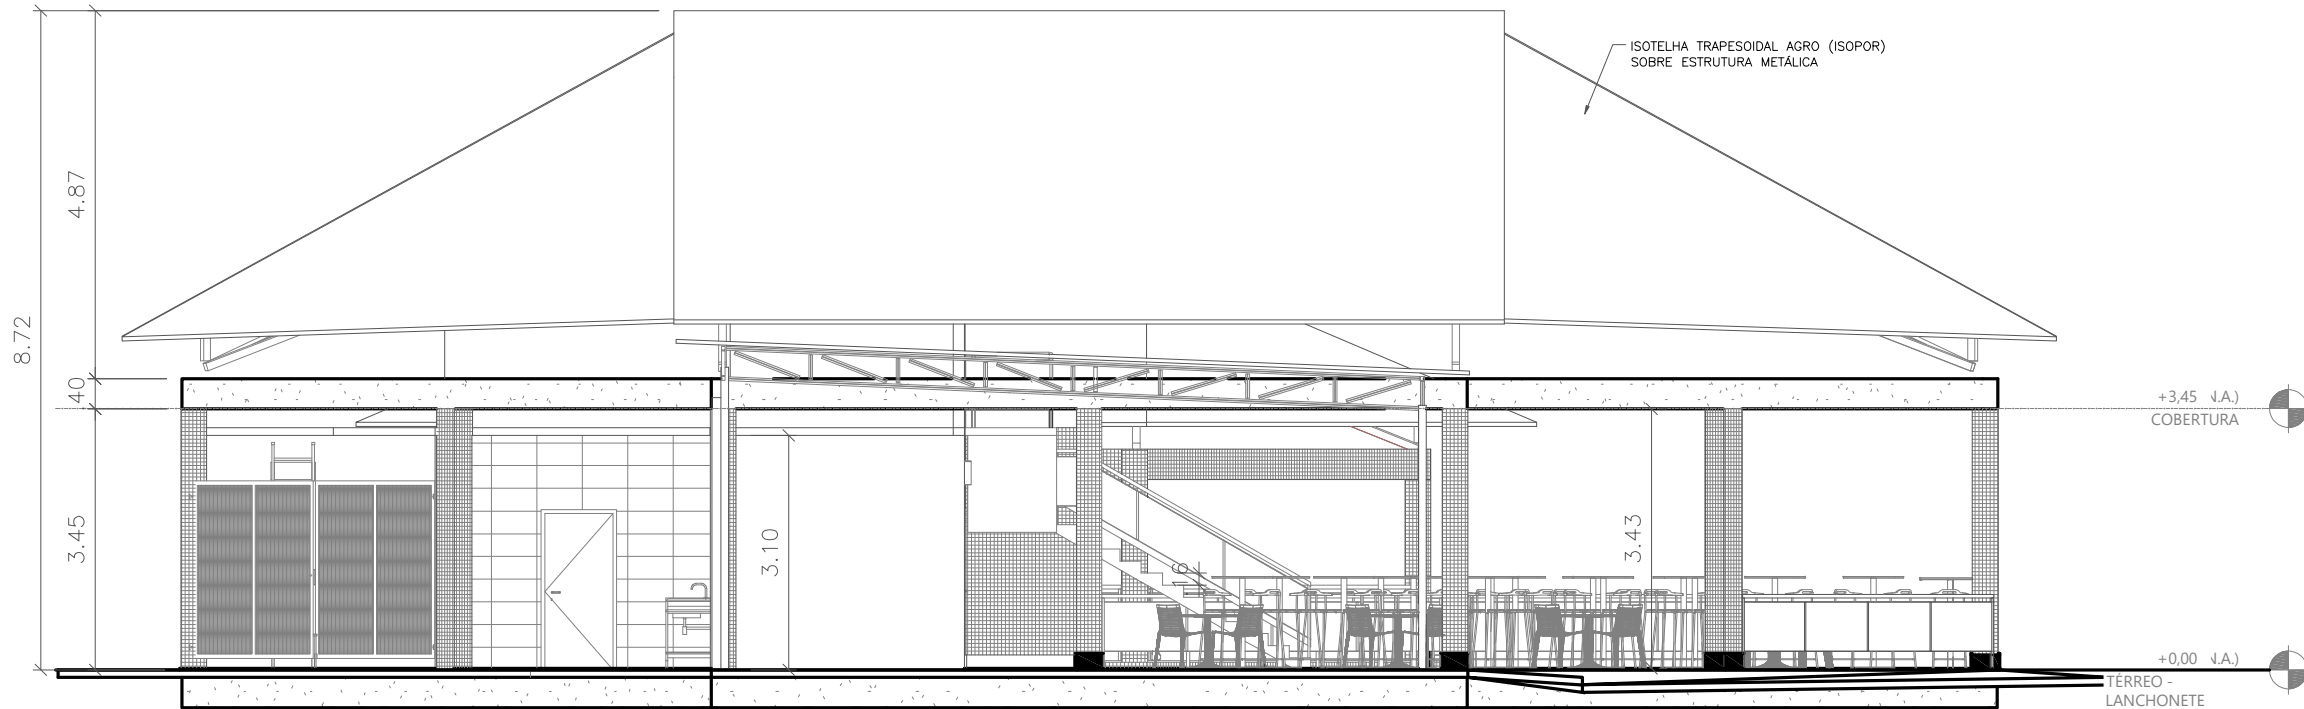



1. () Aprovação da Análise de Projeto;
2. () Substituição de Projeto, Protocolo Original n° _____;
3. () Com Observação para Habite-se n° _____;
4. () Modificação de Projeto por prancha, Protocolo Anterior de n° _____.

ELEVAÇÃO 02 - SALÃO DE JOGOS E LANCHONETE

ESCALA 1:100

ELEVAÇÃO 03 - SALÃO DE JOGOS E LANCHONETE

ESCALA 1:100

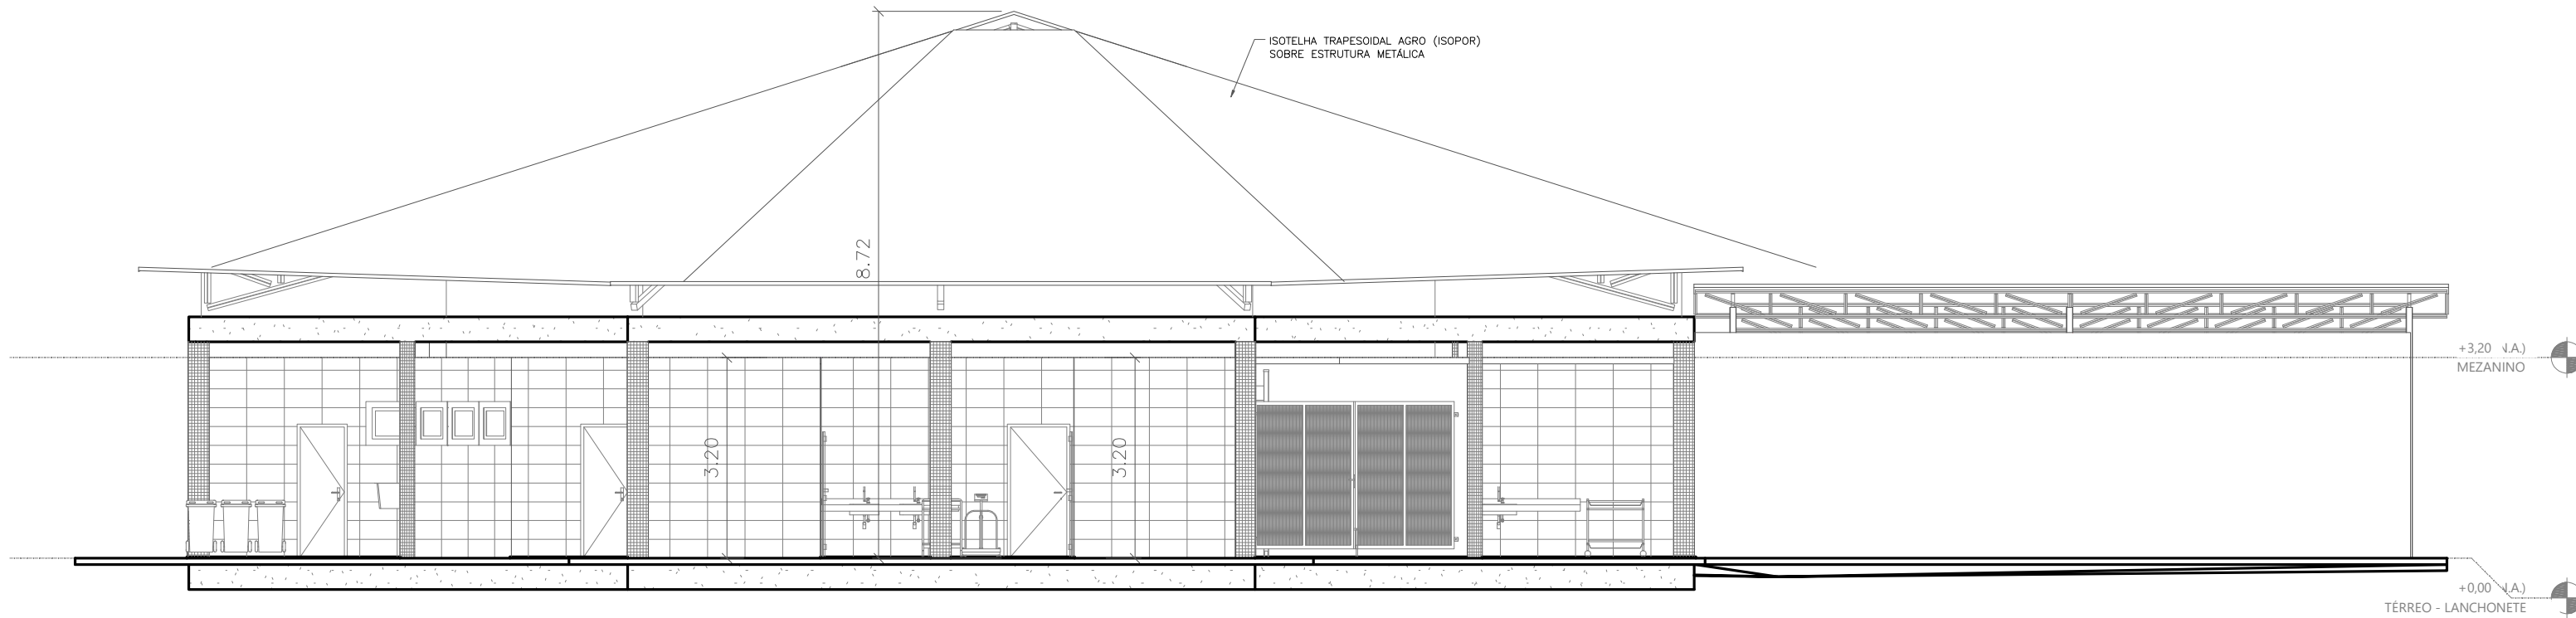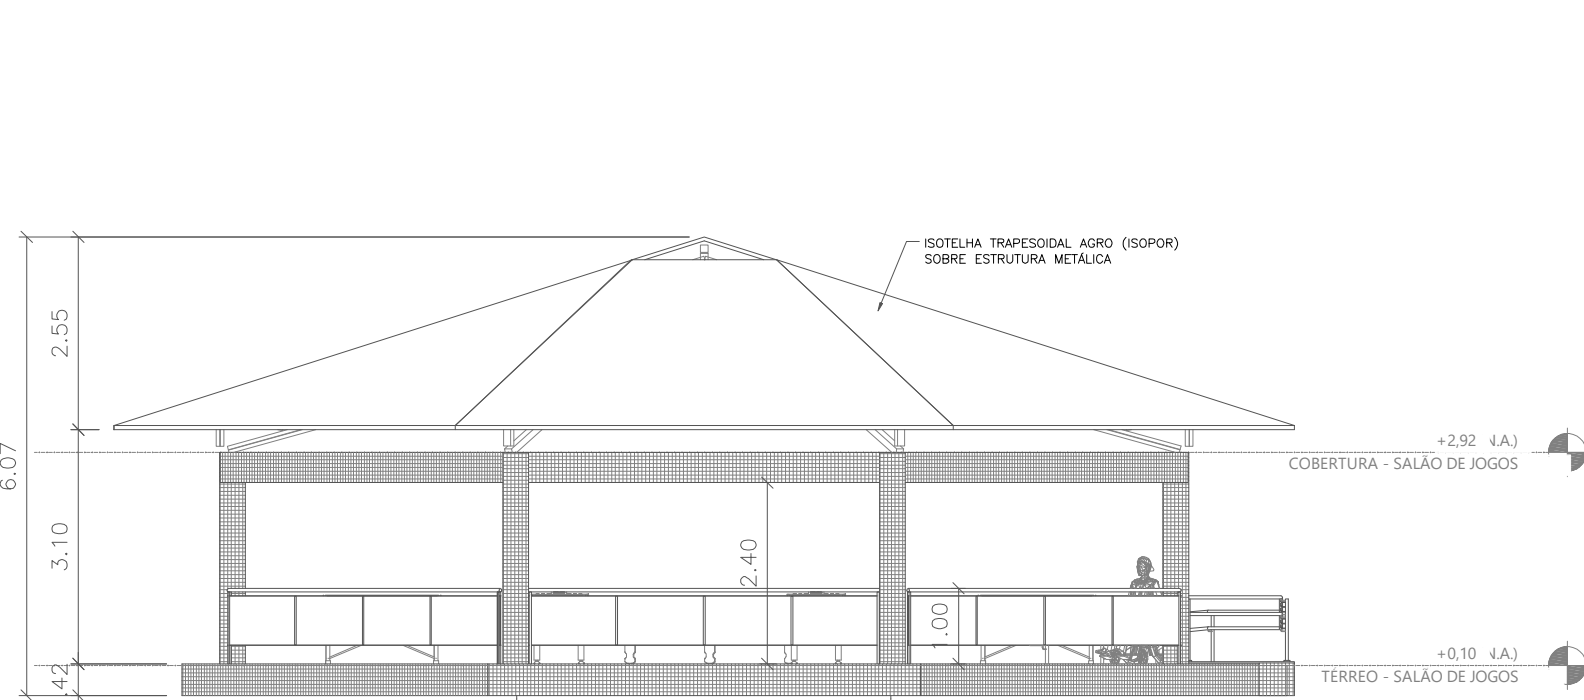

ELEVAÇÃO 04 - SALÃO DE JOGOS E LANCHONETE

ESCALA 1:100

ANANINDEUA - PA

SERVIÇO SOCIAL DO COMÉRCIO SESC/AR/PA
PROPRIETÁRIO CNPJ: 03.593.364/0006-25
JÉSSICA POLIANA MOREIRA DOS SANTOS
AUTOR DO PROJETO CAU/CREA: 1516877411 CREA/PA
JÉSSICA POLIANA MOREIRA DOS SANTOS
RESPONSÁVEL TÉCNICO CAU/CREA: 1516877411 CREA/PA

PROJETO DE SEGURANÇA CONTRA INCÊNDIO E EMERGENCIAS REGISTRADO NA ART DE Nº PA20220795823


ESPAÇO RESERVADO PARA APROVAÇÃO DO CBMPA




1. () Aprovação da Análise de Projeto;
2. () Substituição de Projeto, Protocolo Original n° _____;
3. () Com Observação para Habite-se n° _____;
4. () Modificação de Projeto por prancha, Protocolo Anterior de n° _____.

OCUPAÇÃO:		LOCAL:	
LOCAL DE REUNIÃO DE PÚBLICO		AV. GOVERNADOR HÉLIO GUEIROS, 110 CEP: 67.120-370 COQUEIRO - ANANINDEUA/PA	
SISTEMAS:	Sinalização, Iluminação e Saídas de Emergência, Extintores, Hidrantes e Sistema de Detecção e Alarme de Incêndio.	CAD	JARLENE COSTA
ASSUNTO:		Coord. Geográficas(UTM DATUM): Lat.: 1° 21' 44" S Long.: 48° 25' 16" O	
PROJETO ARQUITETÔNICO: ELEVAÇÕES 01, 02, 03 E 04 - SALÃO DE JOGOS E LANCHONETE			
RISCO:	CNAE:	ESCALA:	ARQ
MÉDIO	5611-2/03	INDICADA	
CARGA DE INCÊNDIO ESPECÍFICA/PREDOMINANTE : 300 MJ/m ²		ÁREA CONSTRUÍDA E ÁREA UTILIZADA (IT 08) : 10.837,76 m ²	
GRUPO/DIVISÃO:		DATA:	
GRUPO: F/ DIVISÃO: F-8		JULHO/ 2022	

INSTRUÇÕES P/ PLANTAS	
COR	ESPESURA
COR. N. 8	0,05
WHITE	0,1
YELLOW	0,1
GREEN	0,2
CYAN	0,3
BLUE	0,4
RED	0,6
MAGENTA	0,8

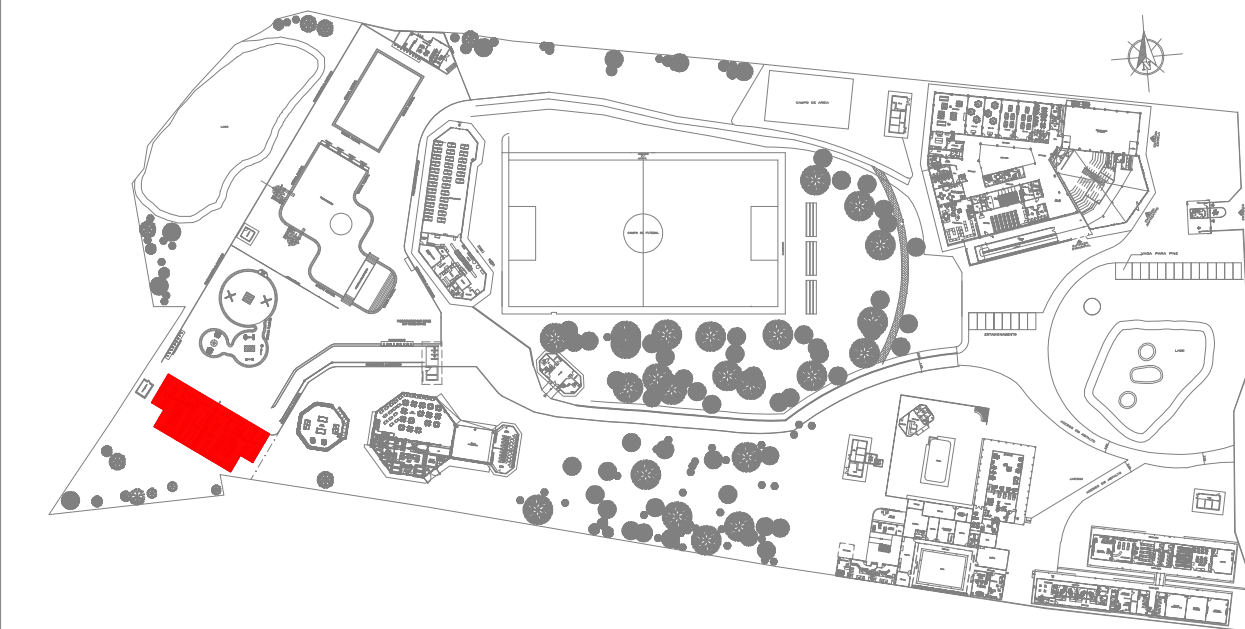

PLANTA CHAVE

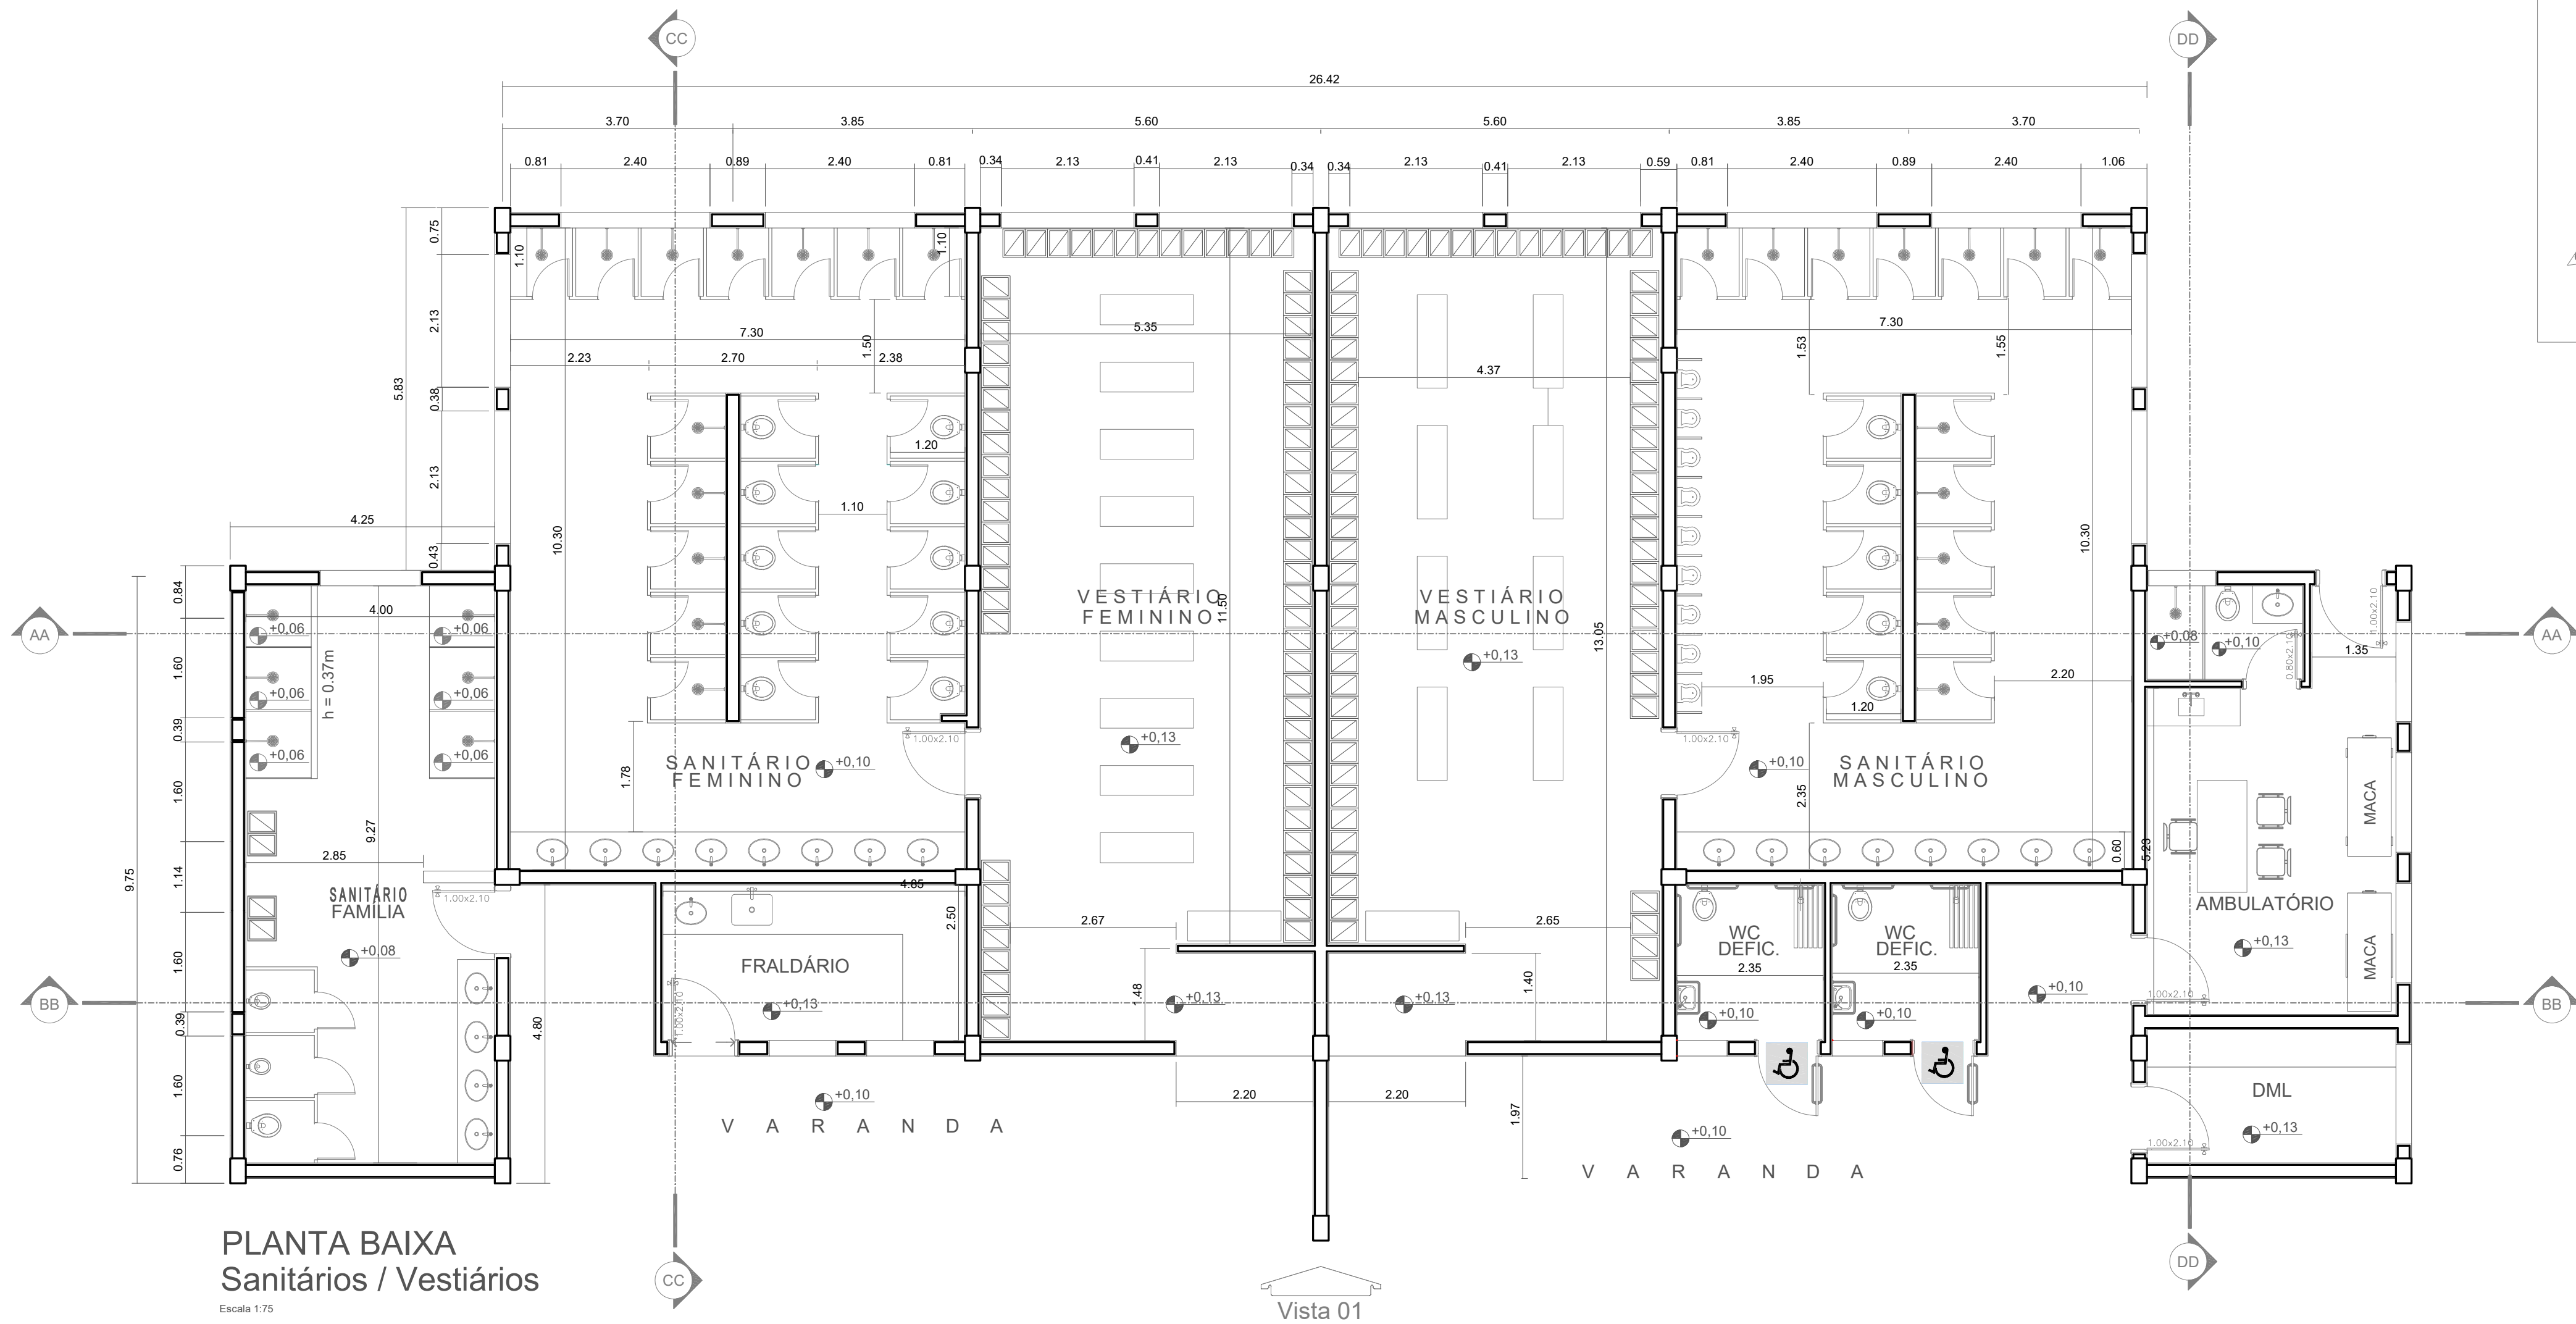


PLANTA BAIXA
Sanitrios / Vestiarios

Escala 1:75

Vista 01



1. (X) Aprovaao da Analise de Projeto;
2. () Substituio de Projeto, Protocolo Original n° _____
3. () Com Observao para Habite-se n° _____
4. () Modificao de Projeto por prancha, Protocolo Anterior de n° _____

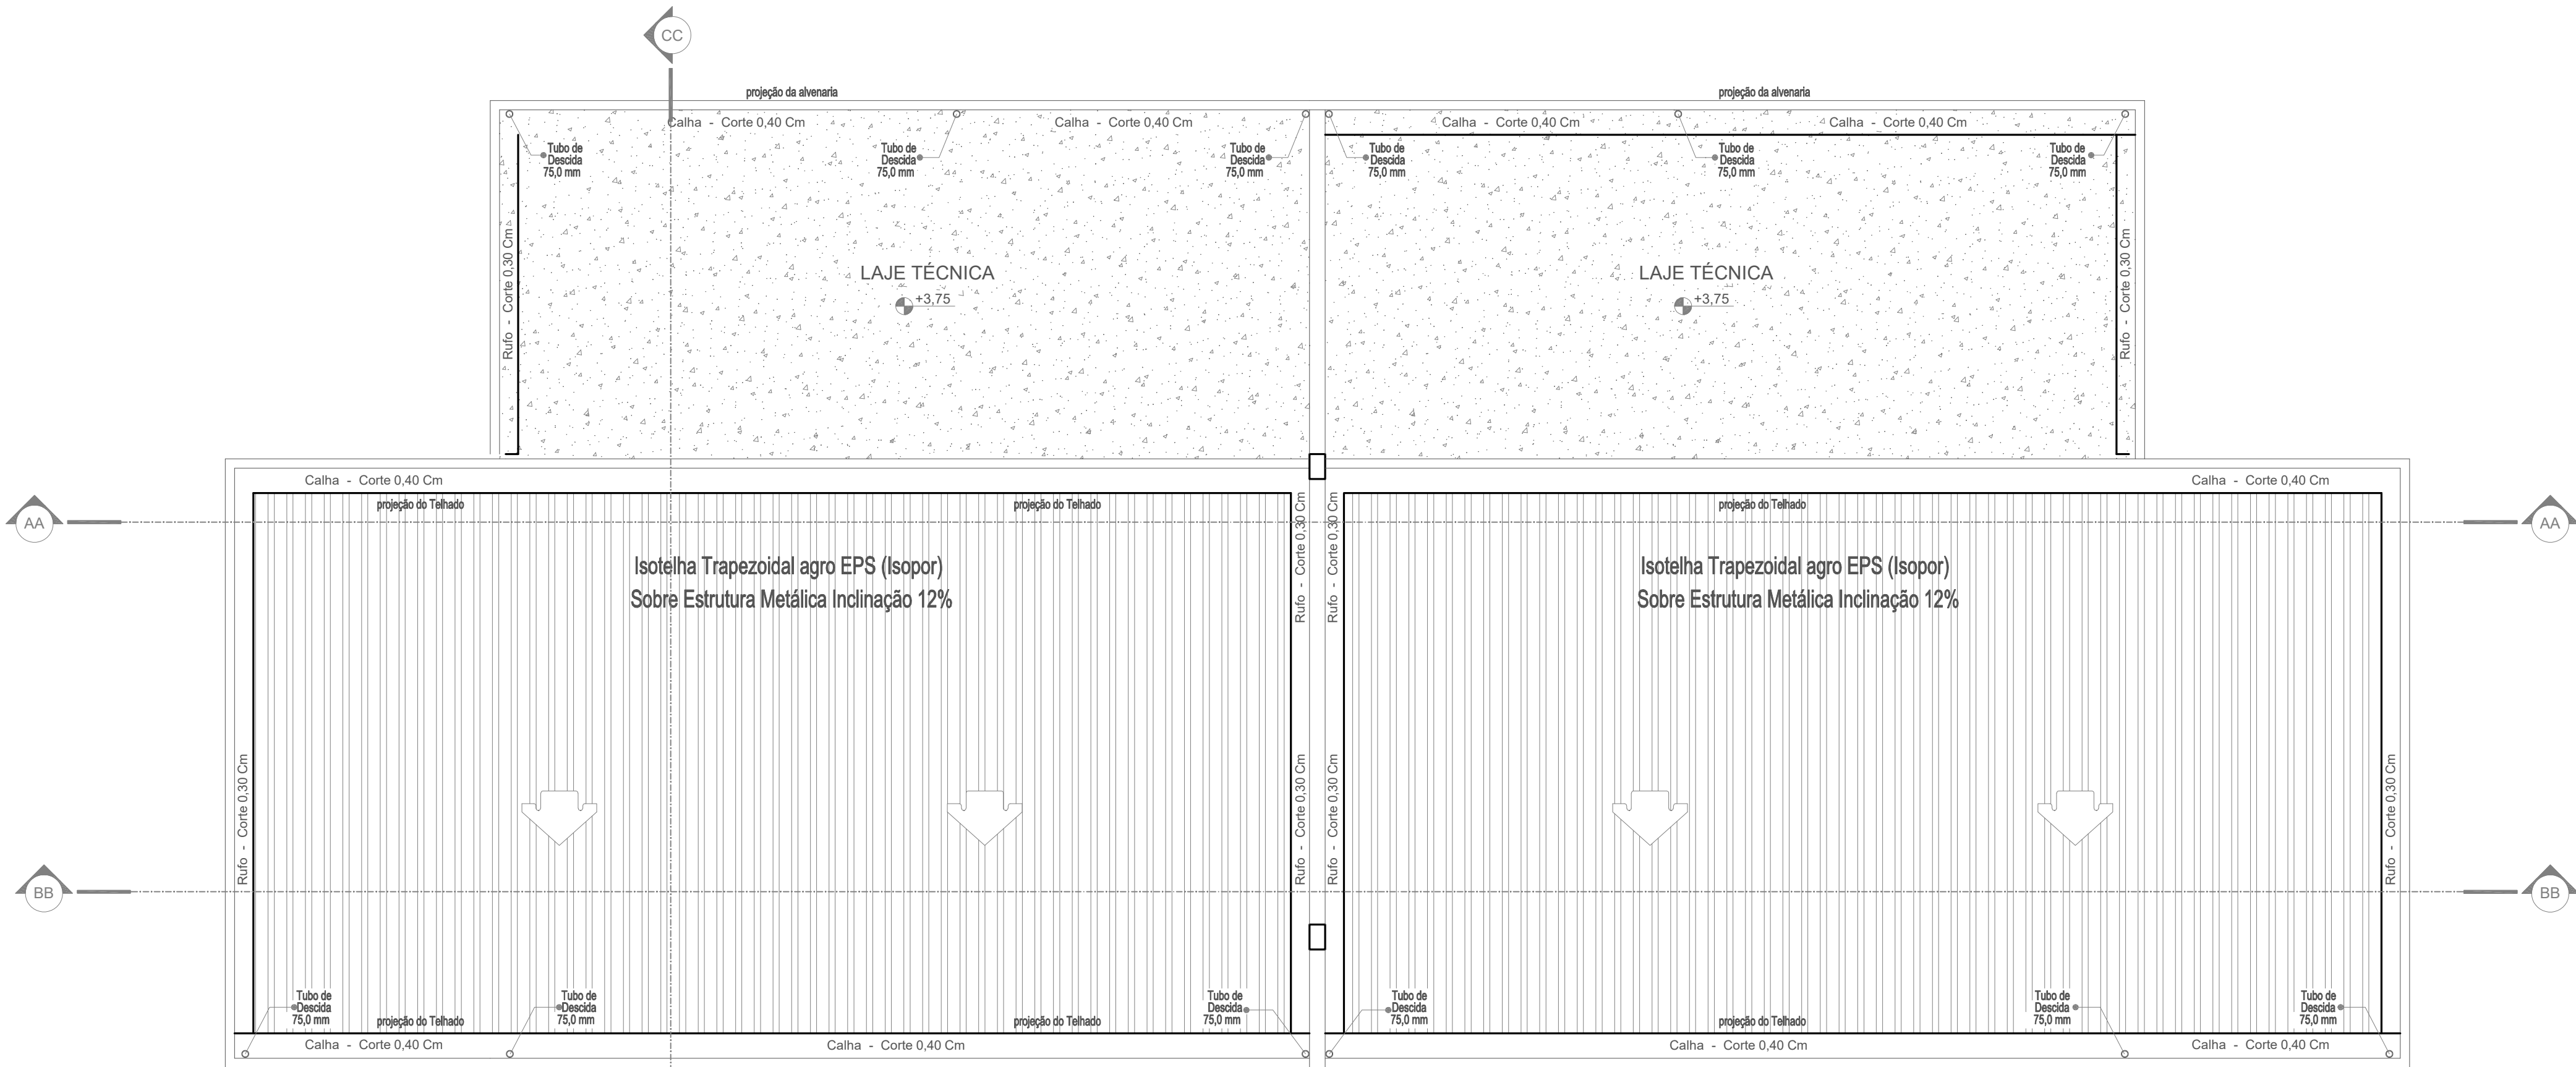

PLANTA DE COBERTURA
Sanitrios / Vestiarios

Escala 1:75

ANANINDEUA - PA

SERVIO SOCIAL DO COMRCIO SESC/AR/PA
PROPRIETARIO CNPJ: 03.593.364/0006-25
JESSICA POLIANA MOREIRA DOS SANTOS
AUTOR DO PROJETO CAU/CREA: 1516877411 CREA/PA
JESSICA POLIANA MOREIRA DOS SANTOS
RESPONSVEL TECNICO CAU/CREA: 1516877411 CREA/PA

PROJETO DE SEGURANA CONTRA INCNDIO E EMERGENCIAS REGISTRADO NA ART DE N° PA20220795823

ESPAO RESERVADO PARA APROVAO DO CBMPA




1. () Aprovaao da Analise de Projeto;
2. () Substituio de Projeto, Protocolo Original n° _____
3. () Com Observao para Habite-se n° _____
4. () Modificao de Projeto por prancha, Protocolo Anterior de n° _____

Ocupao:		Local:	
LOCAL DE REUNIO DE PBLICO		AV. GOVERNADOR HLIO GUEIROS, 110 CEP: 67.120-370 COQUEIRO - ANANINDEUA/PA	
Sistemas:	Incndio, Iluminao e Sadas de Emergncia, Extintores e Sistema de Alarme de Incndio.	CAD:	JARLENE COSTA
Assunto:		Coord. Geogrfica (UTM DATUM):	Lat: 1° 21' 44" S Long.: 48° 25' 16" O
PROJETO ARQUITETNICO: PLANTAS BAIXA E DE COBERTURA - SANITRIOS E VESTIARIOS			
Risco:	Mdio	CNAE:	8800-6/00
Carga de Incndio Especfica/Predominante:		Escala:	
300 MJ/m²		INDICADA	
Grupo/Diviso:		Data:	
GRUPO: F/ DIVISO: F-6		JULHO/2022	
ARQ			18
			21

REVESTIMENTO EM
PLACAS DE PEDRA
CARIRI 20X35CM


REVESTIMENTO EM
PASTILHA CERÂMICA
4,5X4,5cm NA COR
BRANCA

ELEMENTO VAZADO
COBOGÔ EM
CONCRETO COM
FUROS QUADRADOS

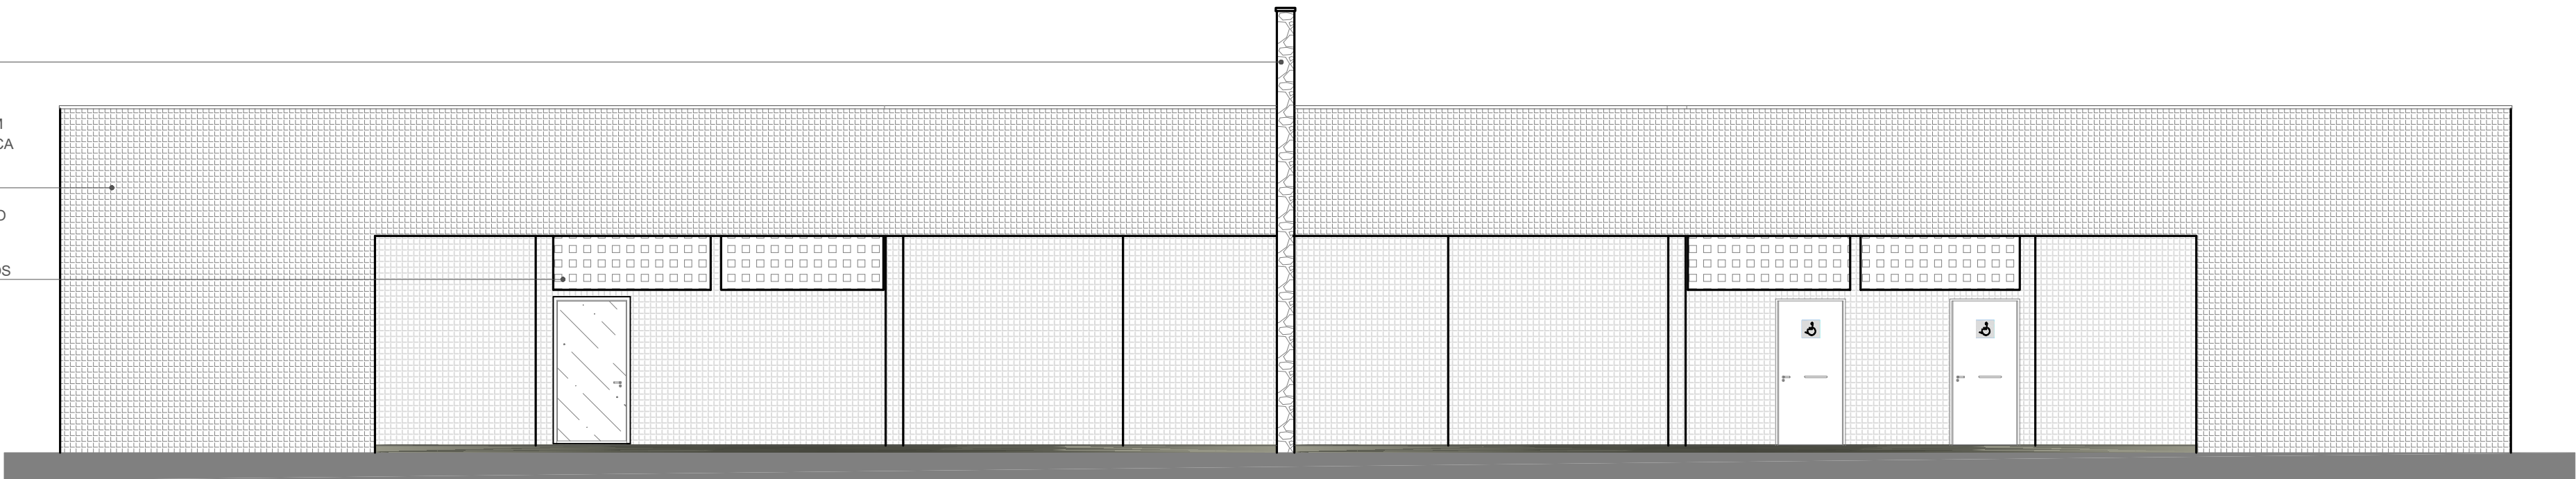


FACHADA PRINCIPAL - SANITÁRIOS/ VESTIÁRIOS

ESCALA 1:75

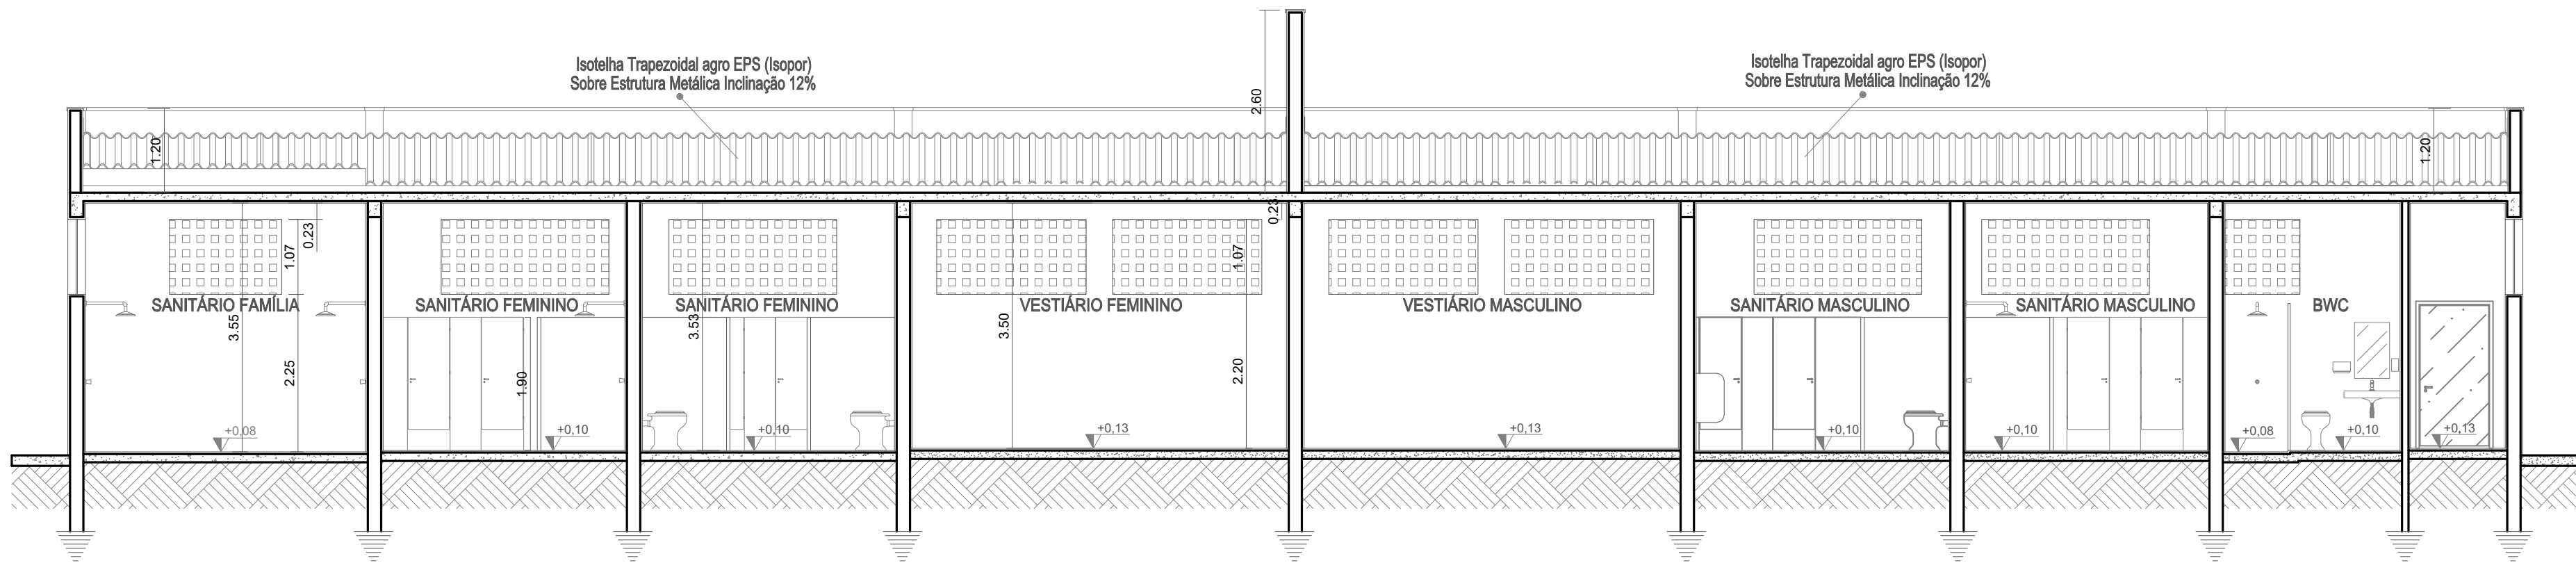


CORTE AA - SANITÁRIOS/ VESTIÁRIOS

ESCALA 1:75

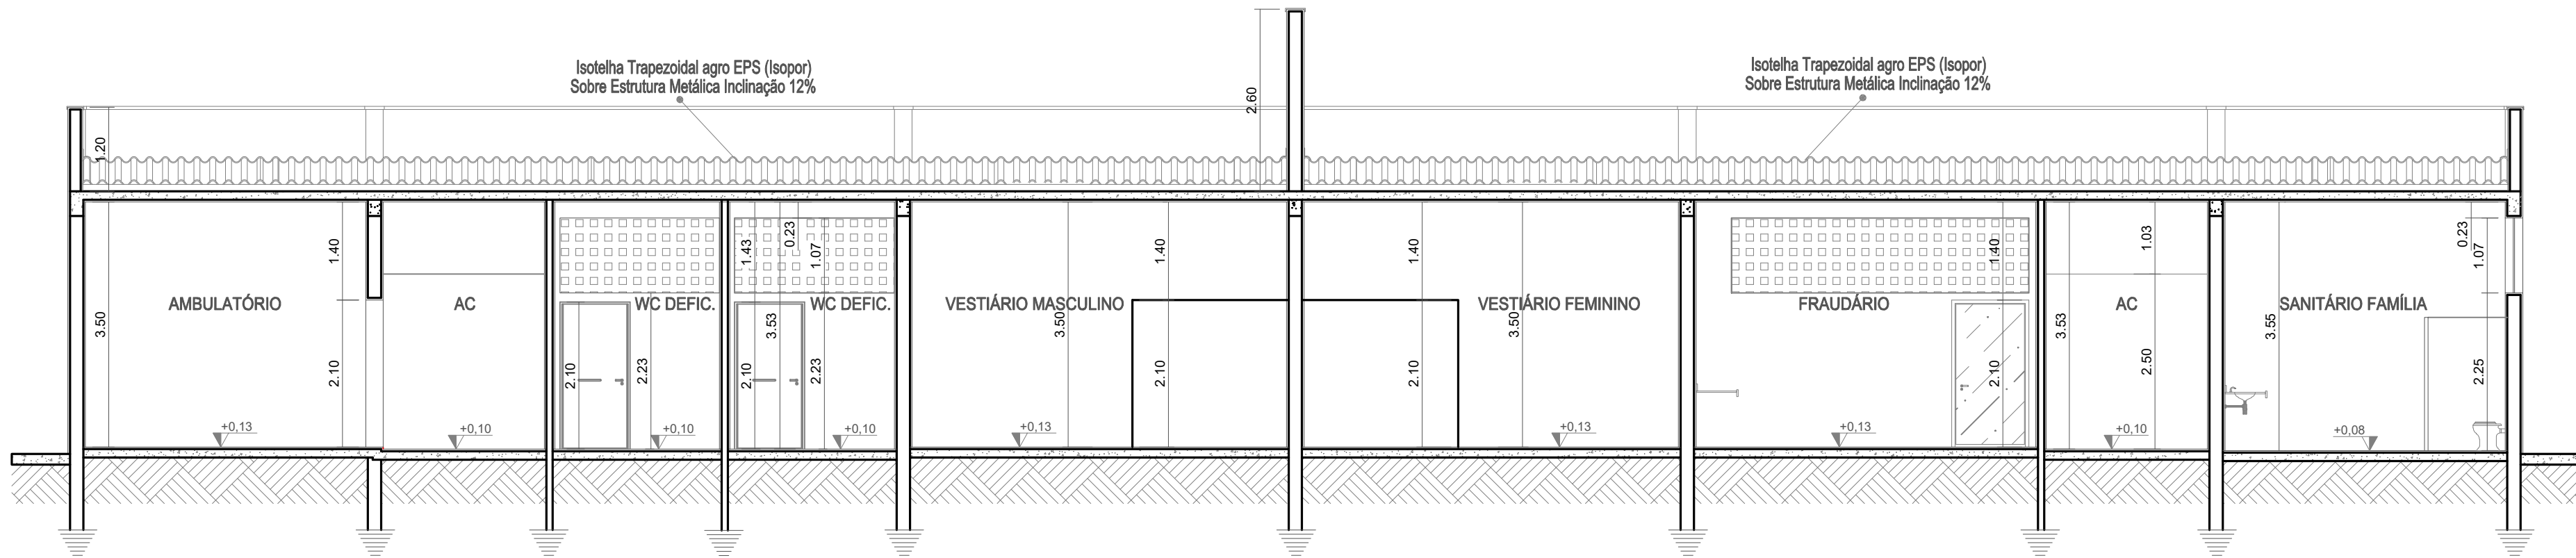


CORTE BB - SANITÁRIOS/ VESTIÁRIOS

ESCALA 1:75

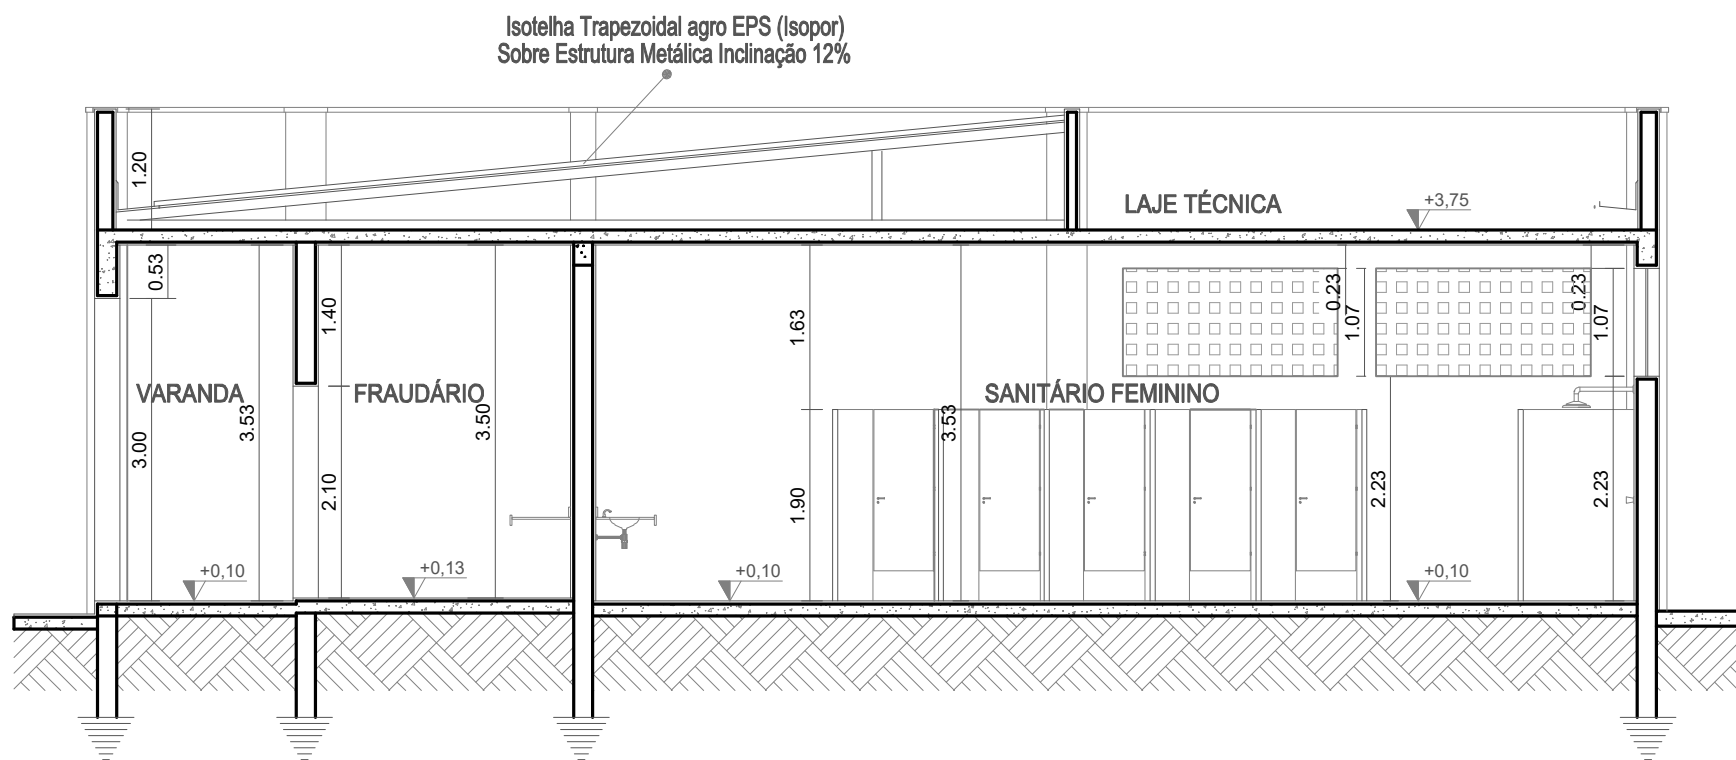

CORTE CC - SANITÁRIOS/ VESTIÁRIOS

ESCALA 1:75

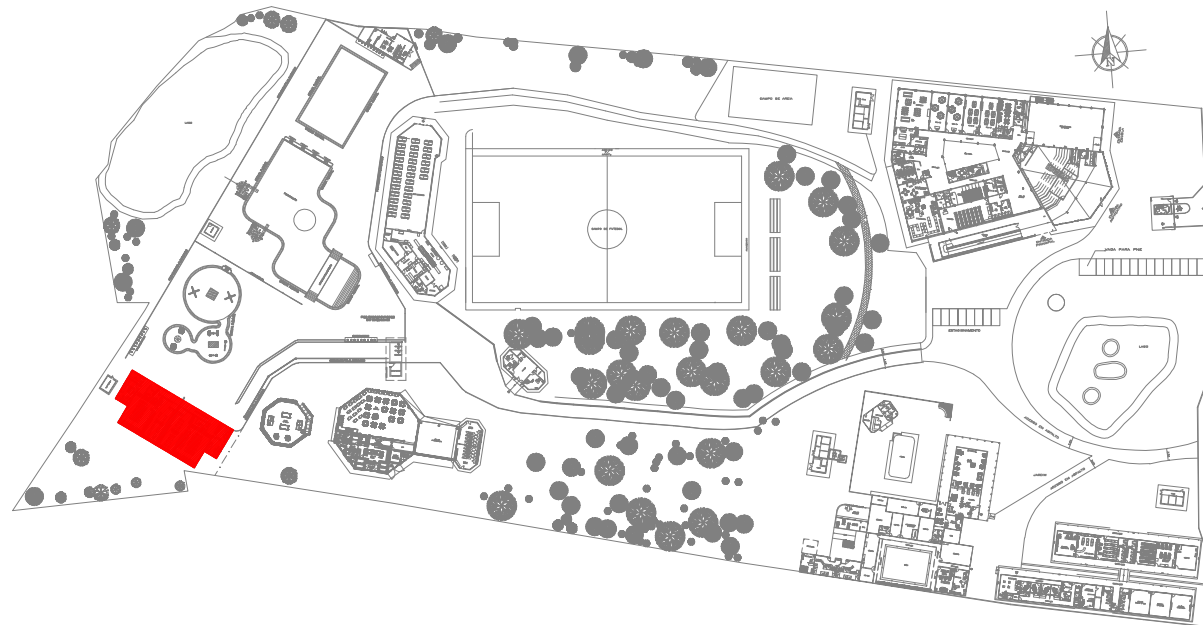

PLANTA CHAVE



- (X) Aprovação da Análise de Projeto;
- () Substituição de Projeto, Protocolo Original nº _____;
- () Com Observação para Habite-se nº _____;
- () Modificação de Projeto por prancha, Protocolo Anterior de nº _____.

ANANINDEUA - PA

SERVIÇO SOCIAL DO COMÉRCIO SESCO/AR/PA

PROPRIETÁRIO CNPJ: 03.593.364/0006-25

JÉSSICA POLIANA MOREIRA DOS SANTOS

AUTOR DO PROJETO CAU/CREA: 1516877411 CREA/PA

JÉSSICA POLIANA MOREIRA DOS SANTOS

RESPONSÁVEL TÉCNICO CAU/CREA: 1516877411 CREA/PA


PROJETO DE SEGURANÇA CONTRA INCÊNDIO E EMERGÊNCIAS REGISTRADO NA ART DE Nº PA20220795823

ESPAÇO RESERVADO PARA APROVAÇÃO DO CBMPA




- () Aprovação da Análise de Projeto;
- () Substituição de Projeto, Protocolo Original nº _____;
- () Com Observação para Habite-se nº _____;
- () Modificação de Projeto por prancha, Protocolo Anterior de nº _____.


OCUPAÇÃO:		LOCAL:	
LOCAL DE REUNIÃO DE PÚBLICO		AV. GOVERNADOR HÉLIO GUEIROS, 110 CEP: 67.120-370 COQUEIRO - ANANINDEUA/PA	
SISTEMAS:	Sinalização, Iluminação e Saídas de Emergência, Extintores, Hidrantes e Sistema de Alarme de Incêndio.	CAD:	JARLENE COSTA
ASSUNTO:		Coord. Geográfica (UTM DATUM): Lat.: 1° 21' 44" S Long.: 48° 25' 16" O	
PROJETO ARQUITETÔNICO: CORTES AA, BB, CC E FACHADA PRINCIPAL - SANITÁRIOS E VESTIÁRIOS			
RISCO:	MÉDIO	CNAE:	8800-6/00
ESCALA:		INDICADA	
CARGA DE INCÊNDIO ESPECÍFICA/PREDOMINANTE :		ÁREA CONSTRUÍDA E ÁREA UTILIZADA (IT 04) :	
300 MJ/m ²		10.837,76 m ²	
GRUPO/DIVISÃO:		DATA:	
GRUPO: F/ DIVISÃO: F-6		JULHO/ 2022	
			ARQ
			19
			21

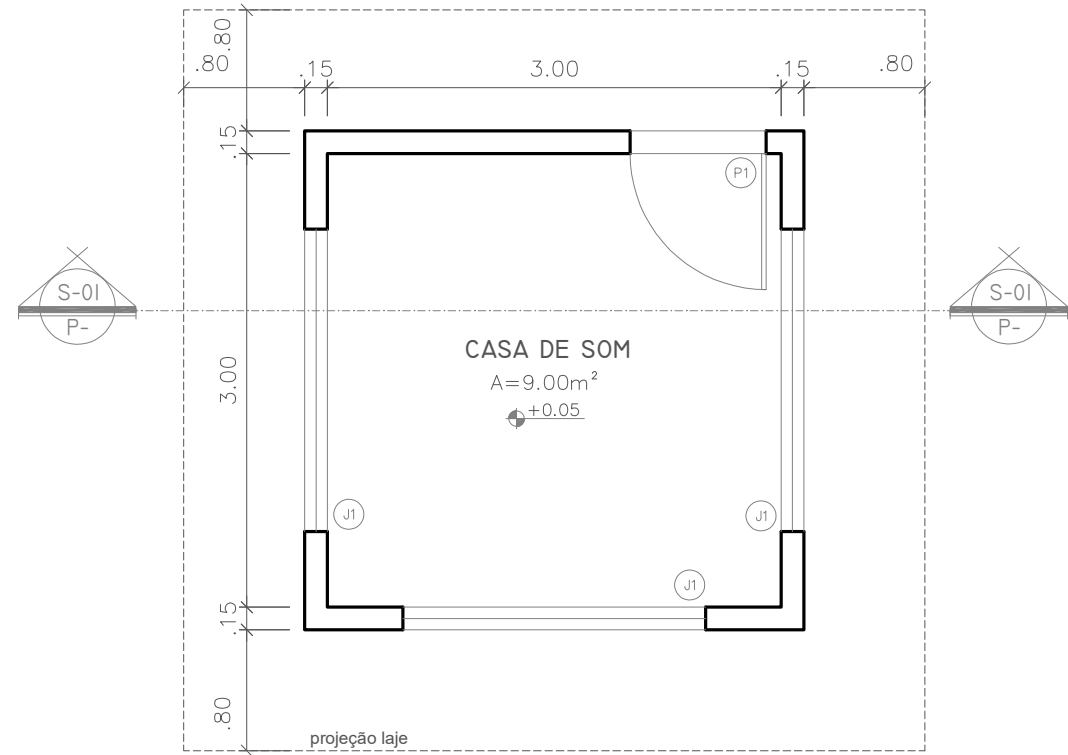


PLANTA BAIXA: CASINHA DE SOM PISCINA
ESC: 1/50

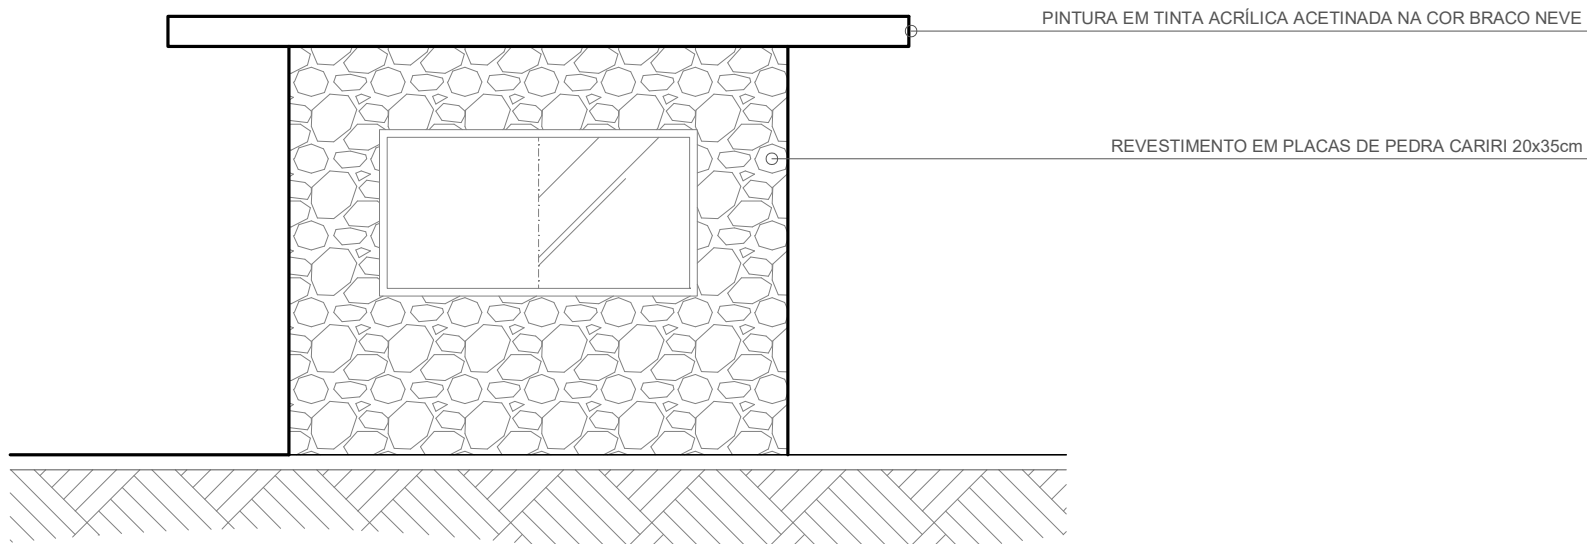


VISTA 01
ESC: 1/50

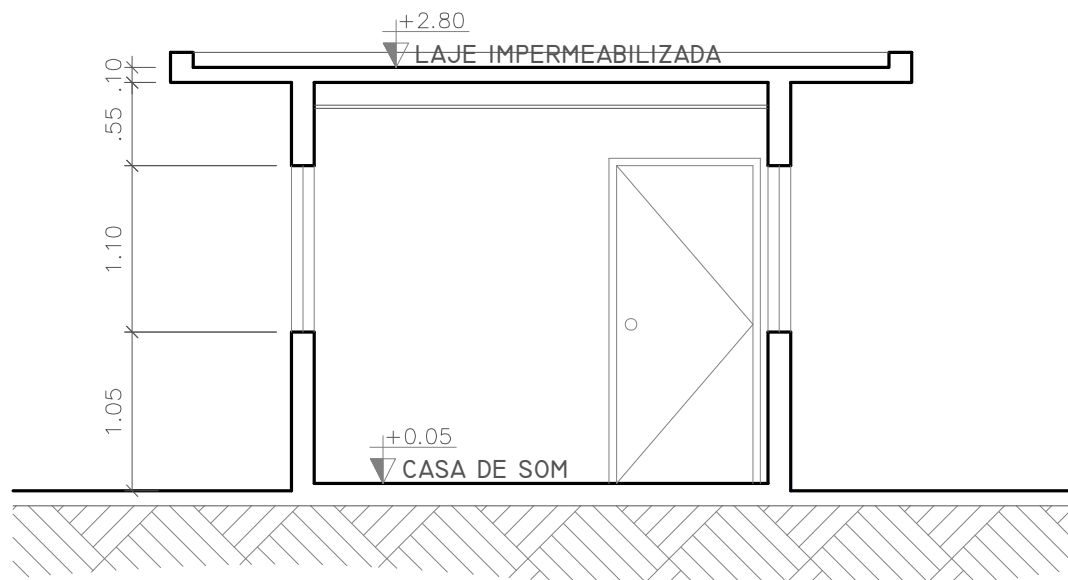


SECÇÃO 01
ESC: 1/75

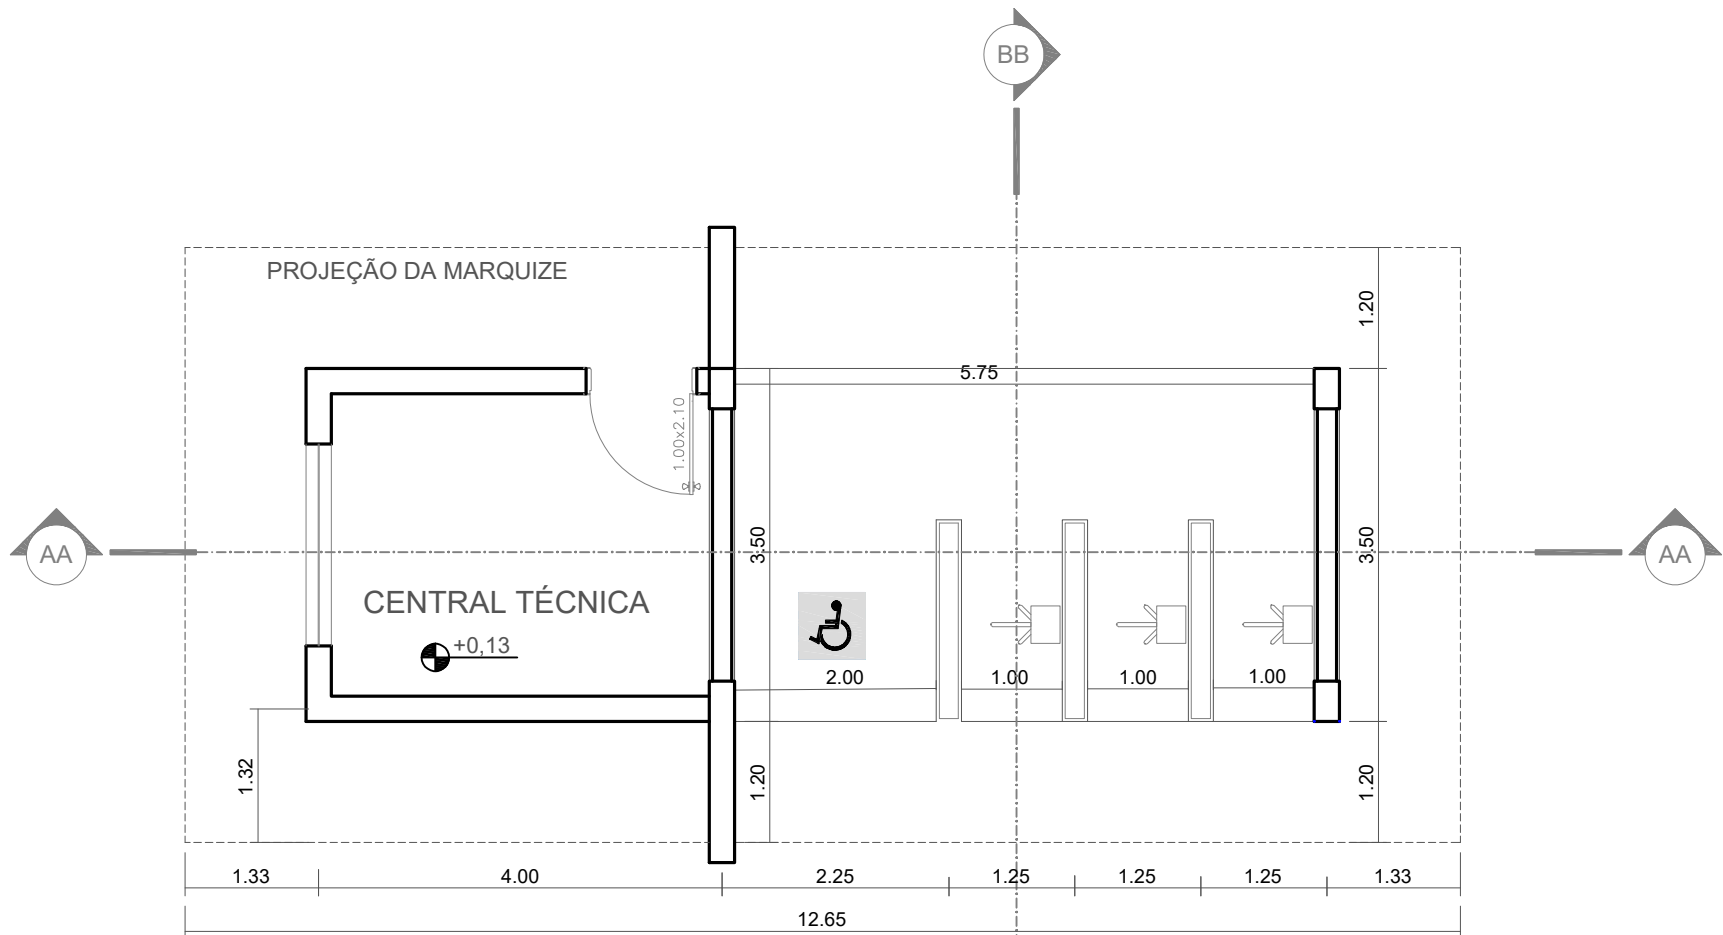


Planta Baixa
Acesso Piscinas
Escala 1:75

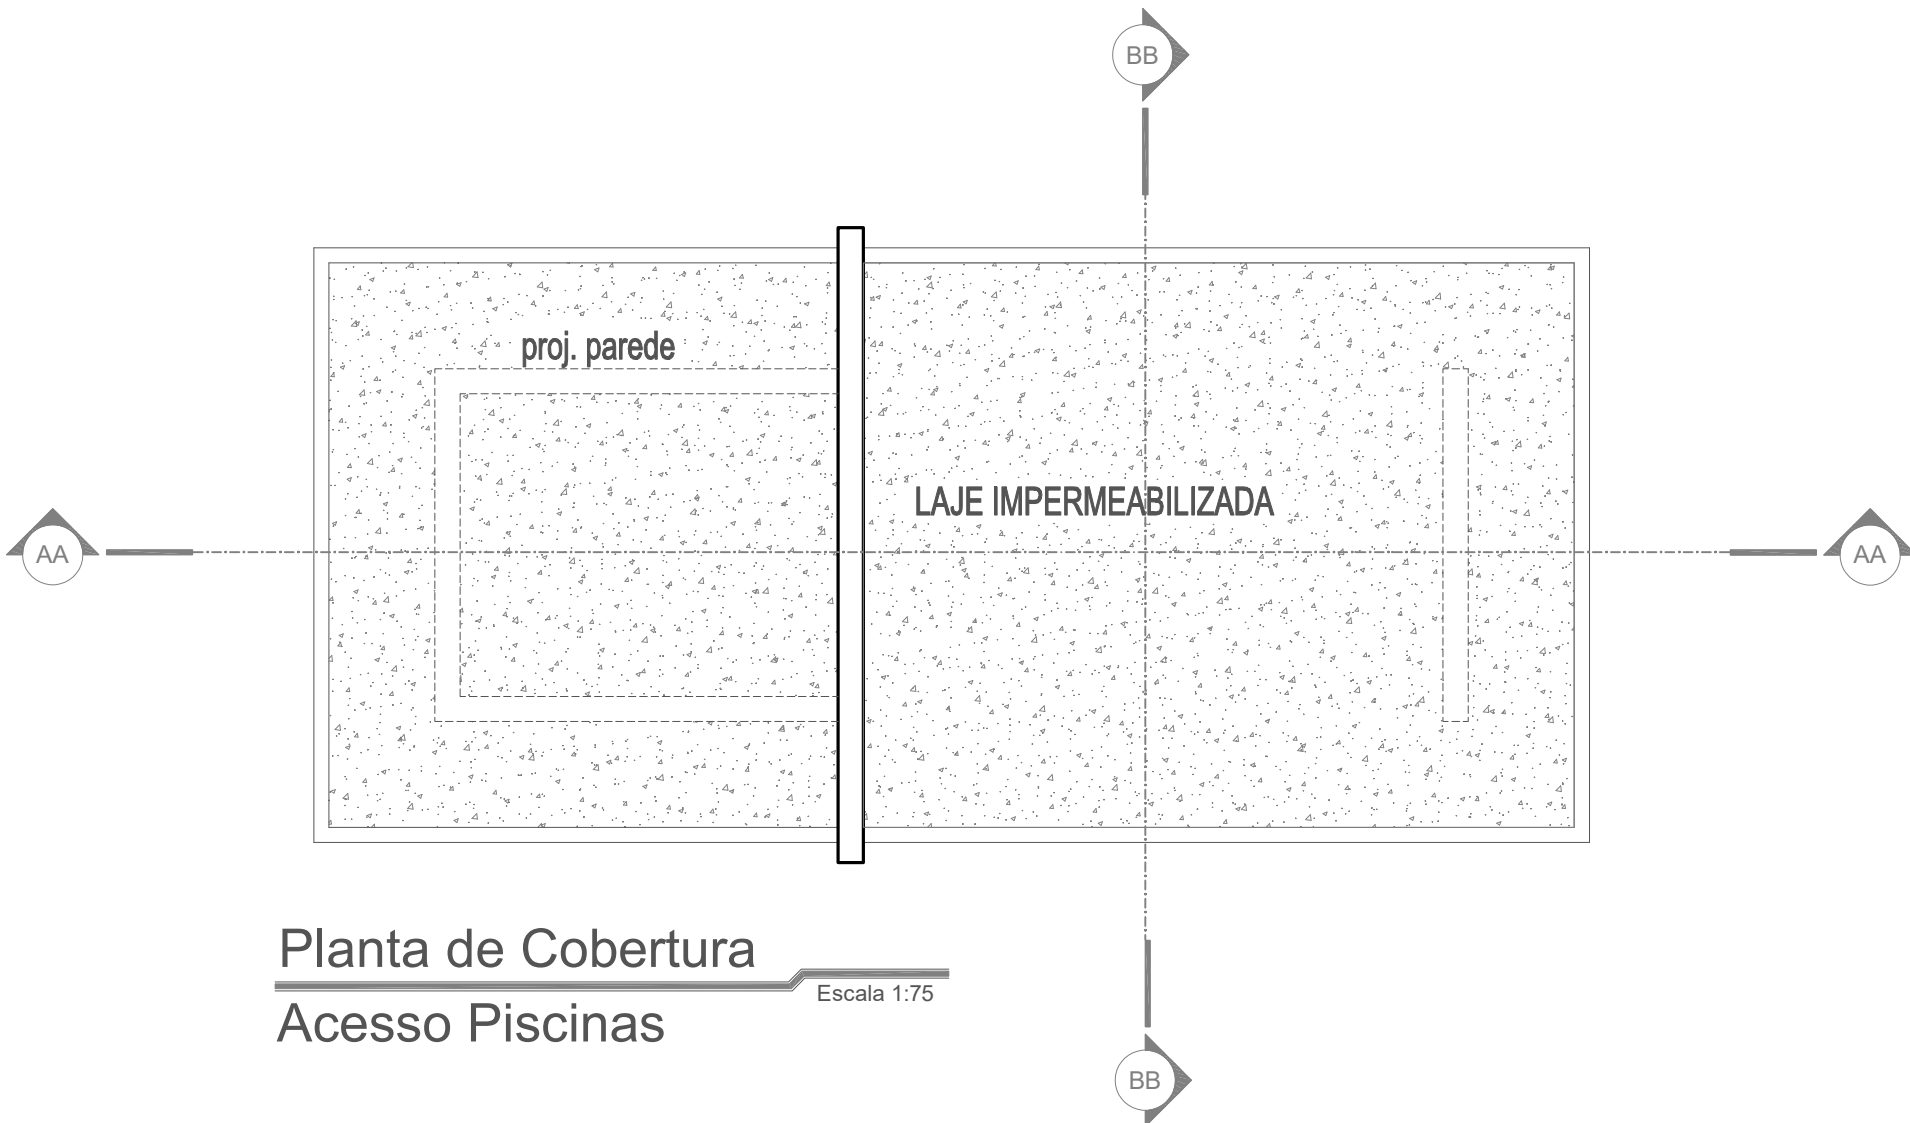


Planta de Cobertura
Acesso Piscinas
Escala 1:75

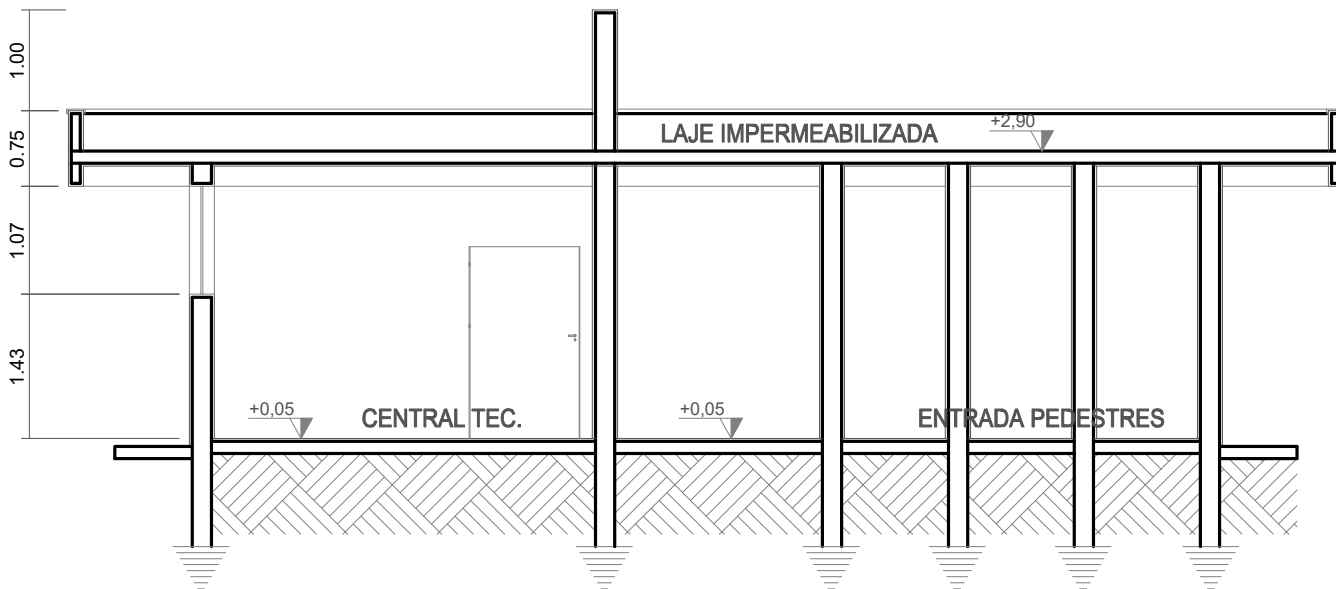


Corte AA
Acesso Piscinas
Escala 1:75

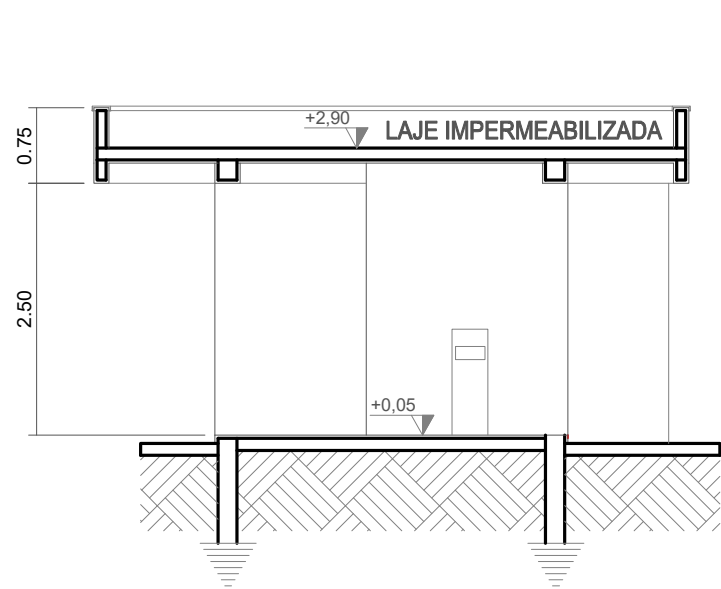

Corte BB
Acesso Piscinas
Escala 1:75

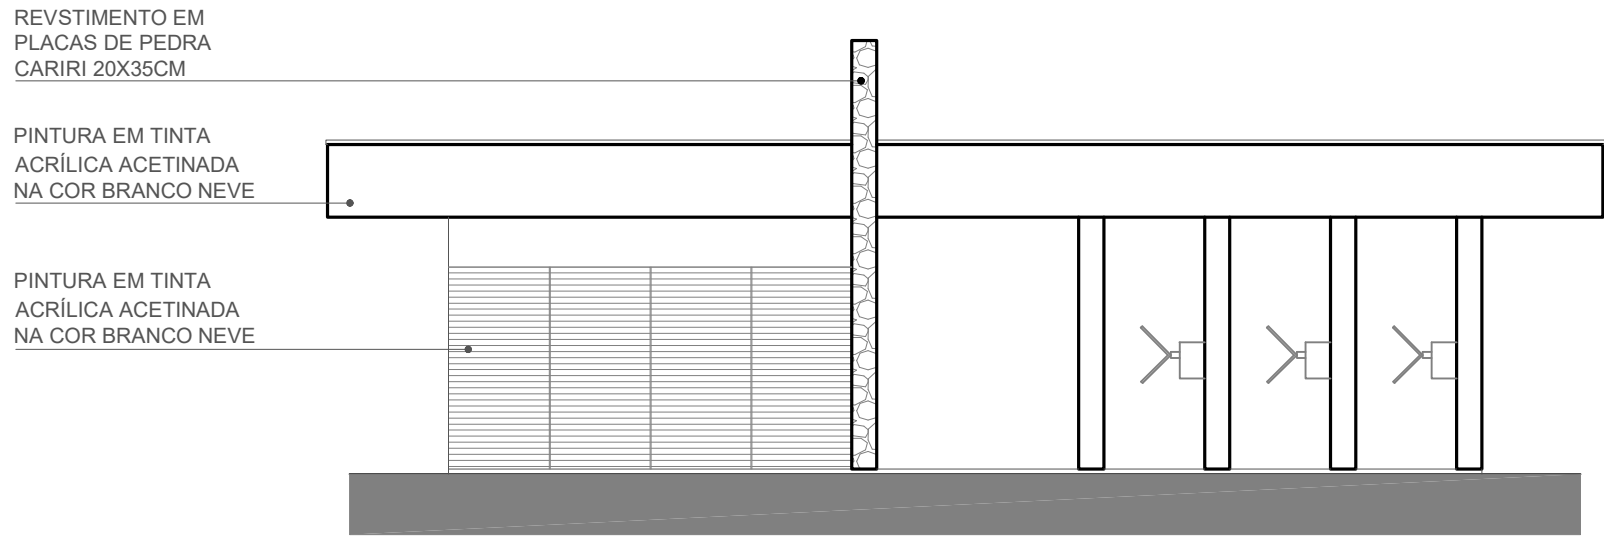

Vista 01
Acesso Piscinas
Escala 1:75

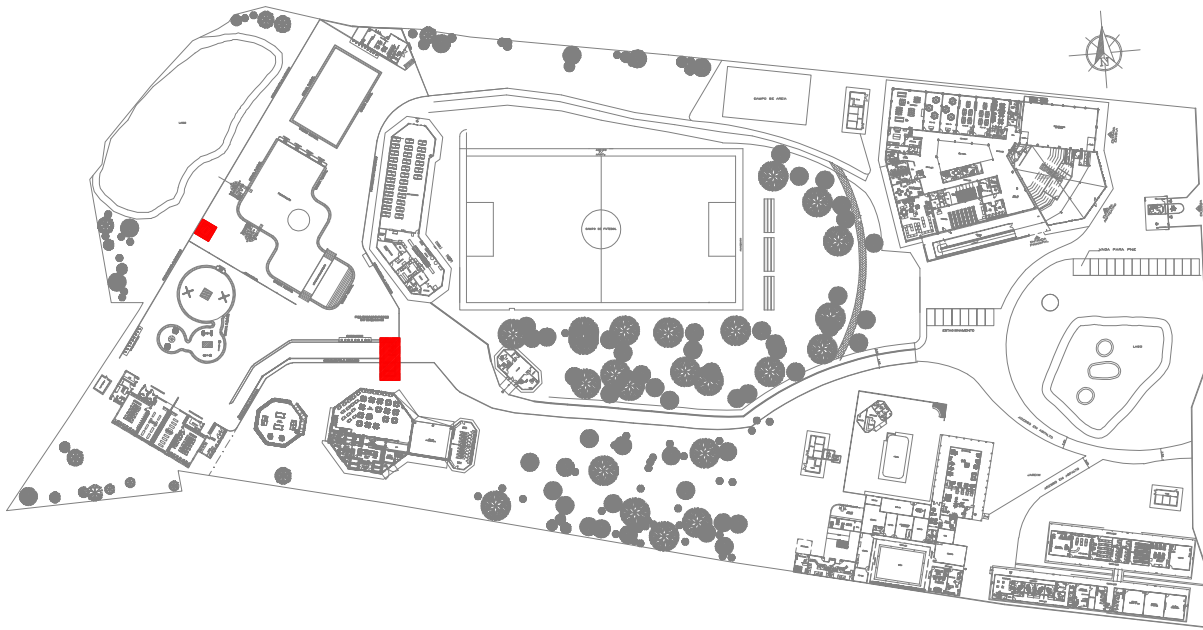

PLANTA CHAVE



- (X) Aprovação da Análise de Projeto;
- () Substituição de Projeto: Protocolo Original n° _____
- () Com Observação para Habite-se n° _____
- () Modificação de Projeto: por prancha, Protocolo Anterior de n° _____

ANANINDEUA - PA

SERVIÇO SOCIAL DO COMÉRCIO SESCO/ARIPA
PROPRIETÁRIO CNPJ: 03.593.364/0006-25
JÉSSICA POLIANA MOREIRA DOS SANTOS
AUTOR DO PROJETO CAU/CREA: 1516877411 CREA/PA
JÉSSICA POLIANA MOREIRA DOS SANTOS
RESPONSÁVEL TÉCNICO CAU/CREA: 1516877411 CREA/PA


PROJETO DE SEGURANÇA CONTRA INCÊNDIO E EMERGENCIAS REGISTRADO NA ART DE Nº PA20220795823

ESPAÇO RESERVADO PARA APROVAÇÃO DO CBMPA




- () Aprovação da Análise de Projeto;
- () Substituição de Projeto: Protocolo Original n° _____
- () Com Observação para Habite-se n° _____
- () Modificação de Projeto: por prancha, Protocolo Anterior de n° _____


Ocupação:		Local:	
LOCAL DE REUNIÃO DE PÚBLICO		AV. GOVERNADOR HÉLIO GUEIROS, 110 CEP: 67.120-370 COQUEIRO - ANANINDEUA/PA	
Sistemas:		CAD	Coord. Geográfica (UTM DATUM):
Sinalização, Iluminação e Saídas de Emergência, Extintores e Sistema de Alarme de Incêndio.		JARLENE COSTA	Lat: 1° 21' 44" S Long.: 48° 25' 16" O
Assunto:			
PROJETO ARQUITETÔNICO: PLANTAS BAIXA E DE COBERTURA, CORTES E VISTAS - CASA DE SOM E ACESSO PARQUE AQUÁTICO			
Risco:	CNAE:	Escala:	ARQ
BAIXO	8800-6/00	INDICADA	
CARGA DE INCÊNDIO ESPECÍFICA/PREDOMINANTE : 300 MJ/m ²		ÁREA CONSTRUIDA E ÁREA UTILIZADA (IT 08) : 10.837,76 m ²	
GRUPO/DIVISÃO:		DATA:	
GRUPO: F/ DIVISÃO: F-6		JULHO/ 2022	
			20
			21

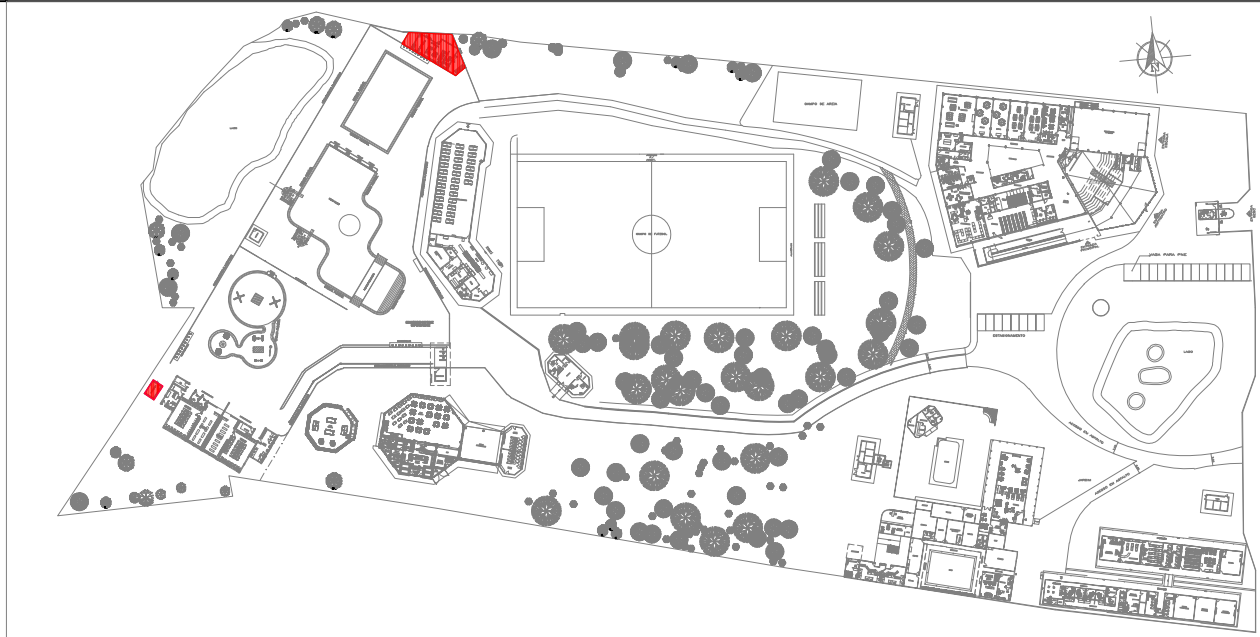


PLANTA CHAVE

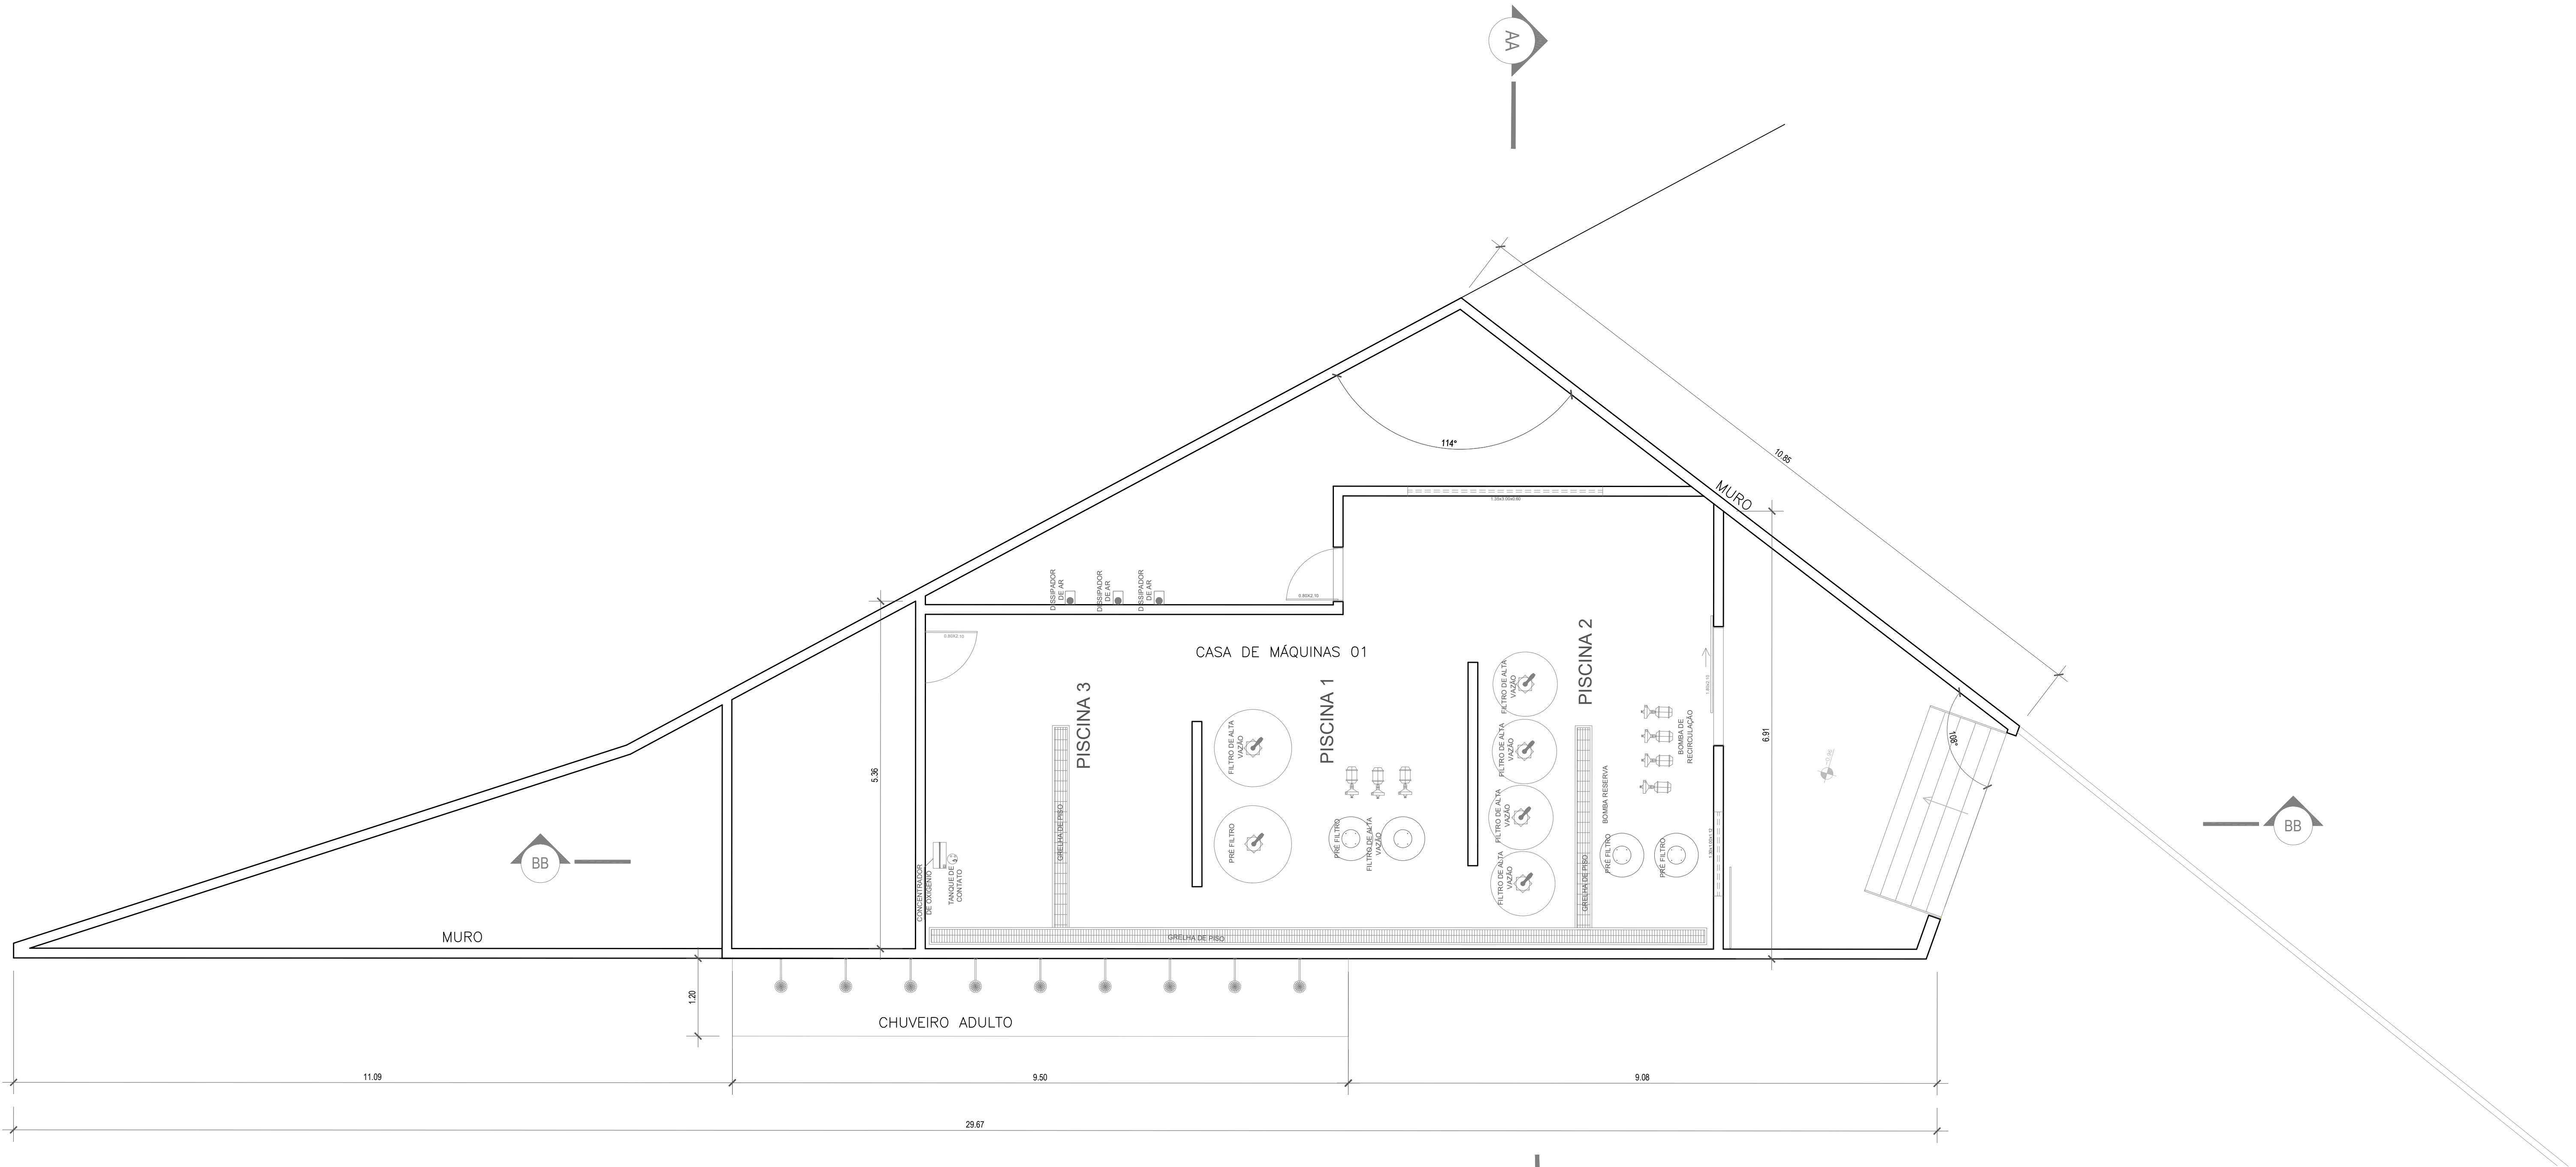


PLANTA BAIXA: CASA DE MÁQ.01
ESCALA: 1:50

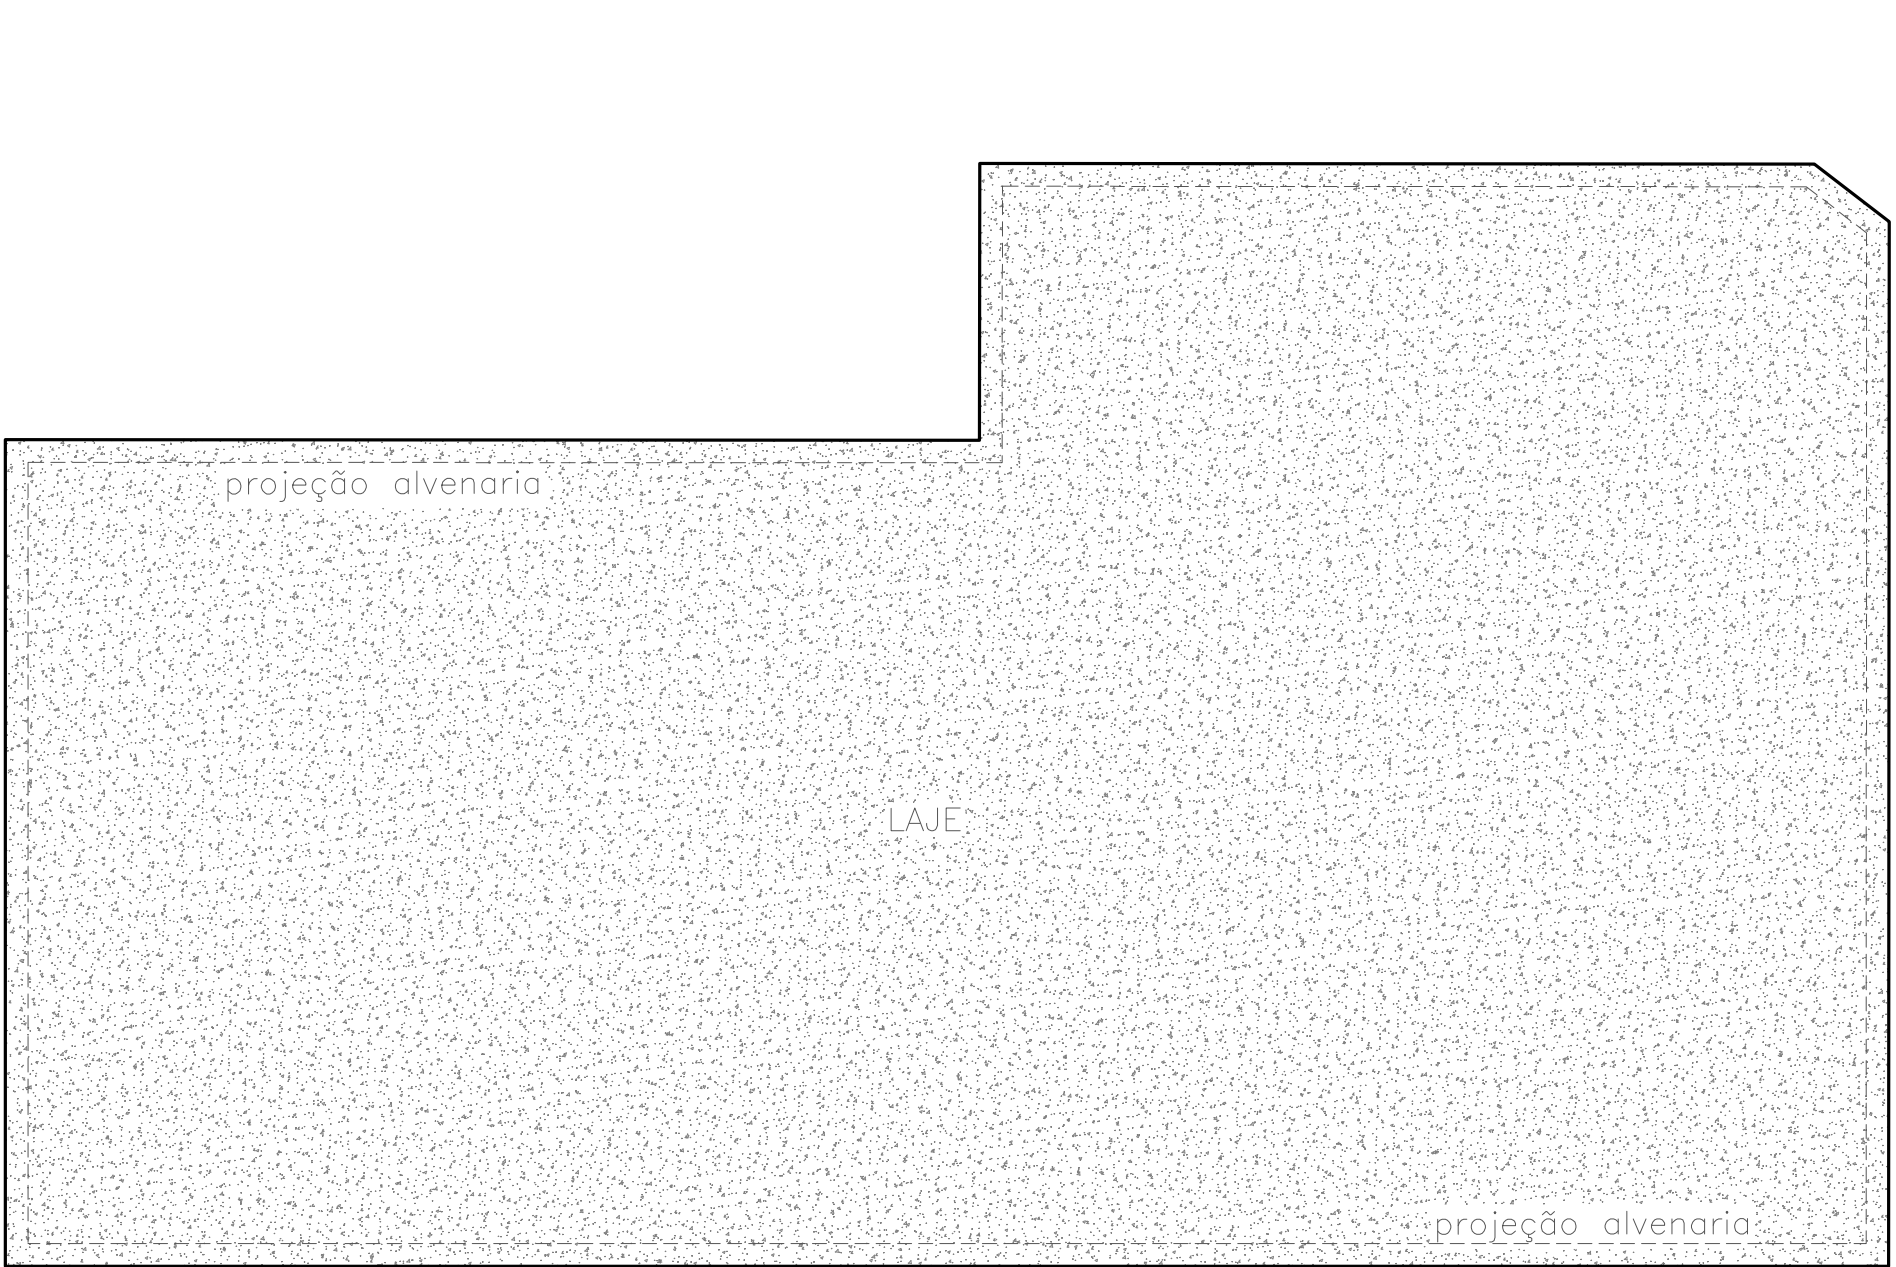


PLANTA DE COBERTURA: CASA DE MÁQ.01
ESCALA: 1:50

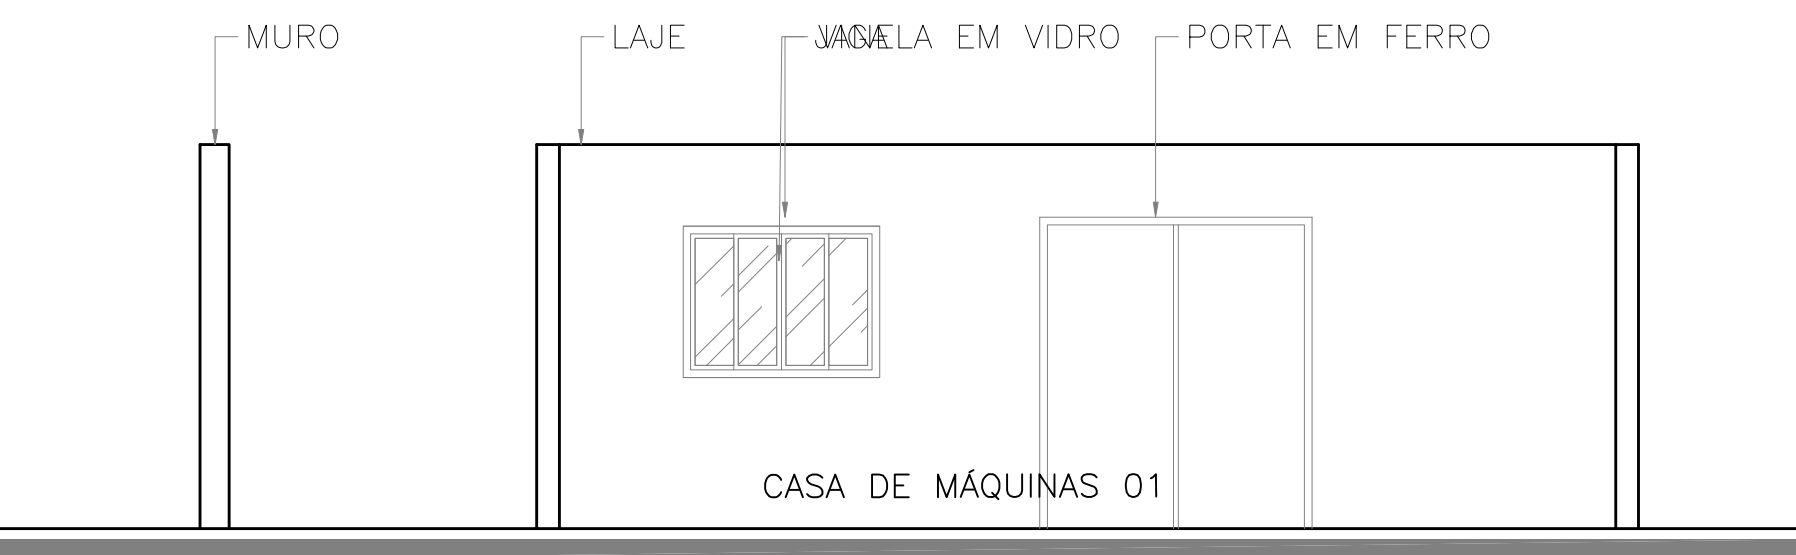


FACHADA PRINCIPAL: CASA DE MÁQ.01
ESCALA: 1:50

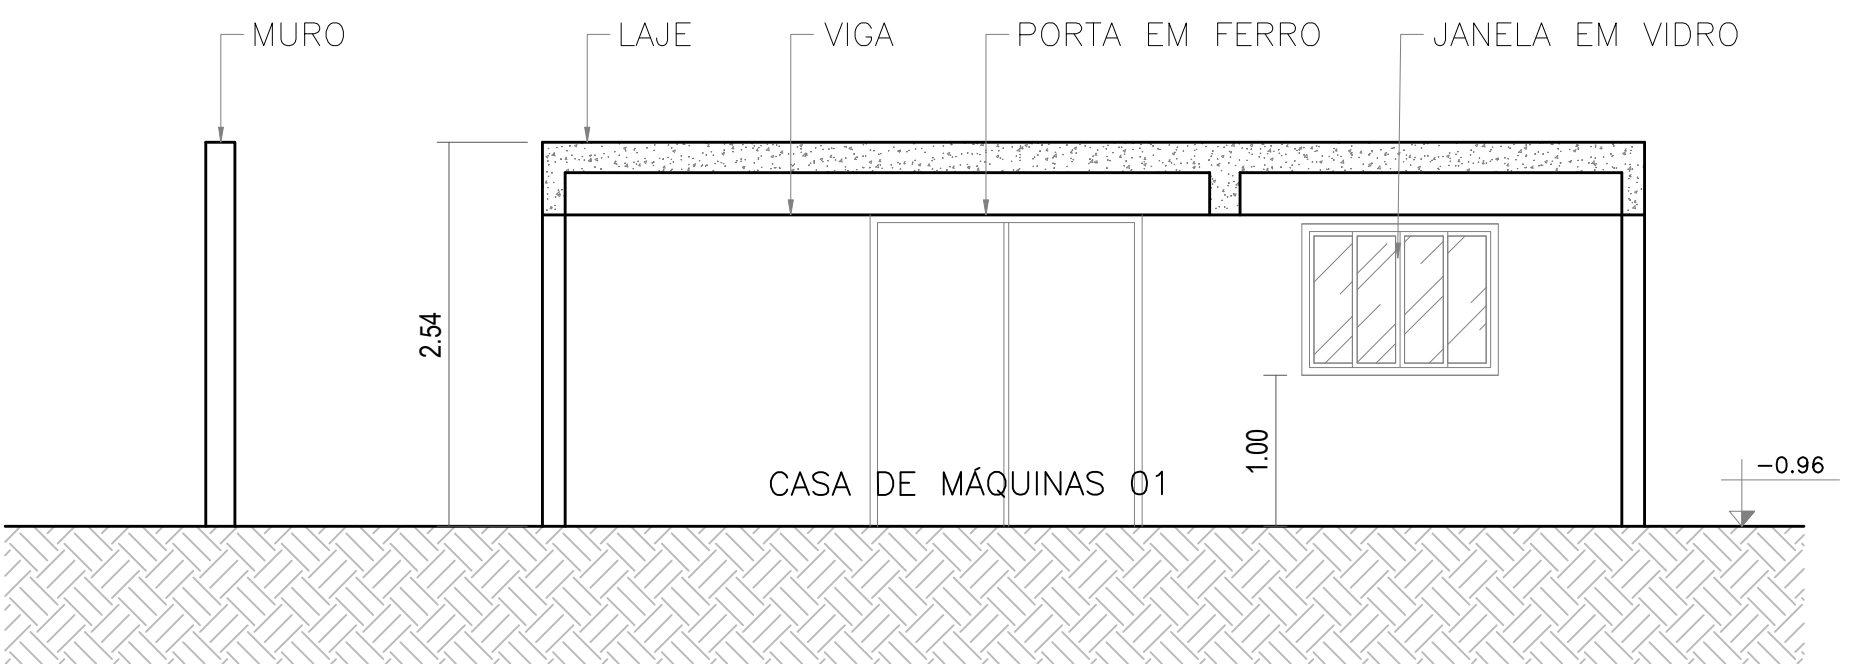


CORTE AA: CASA DE MÁQ.01
ESCALA: 1:50

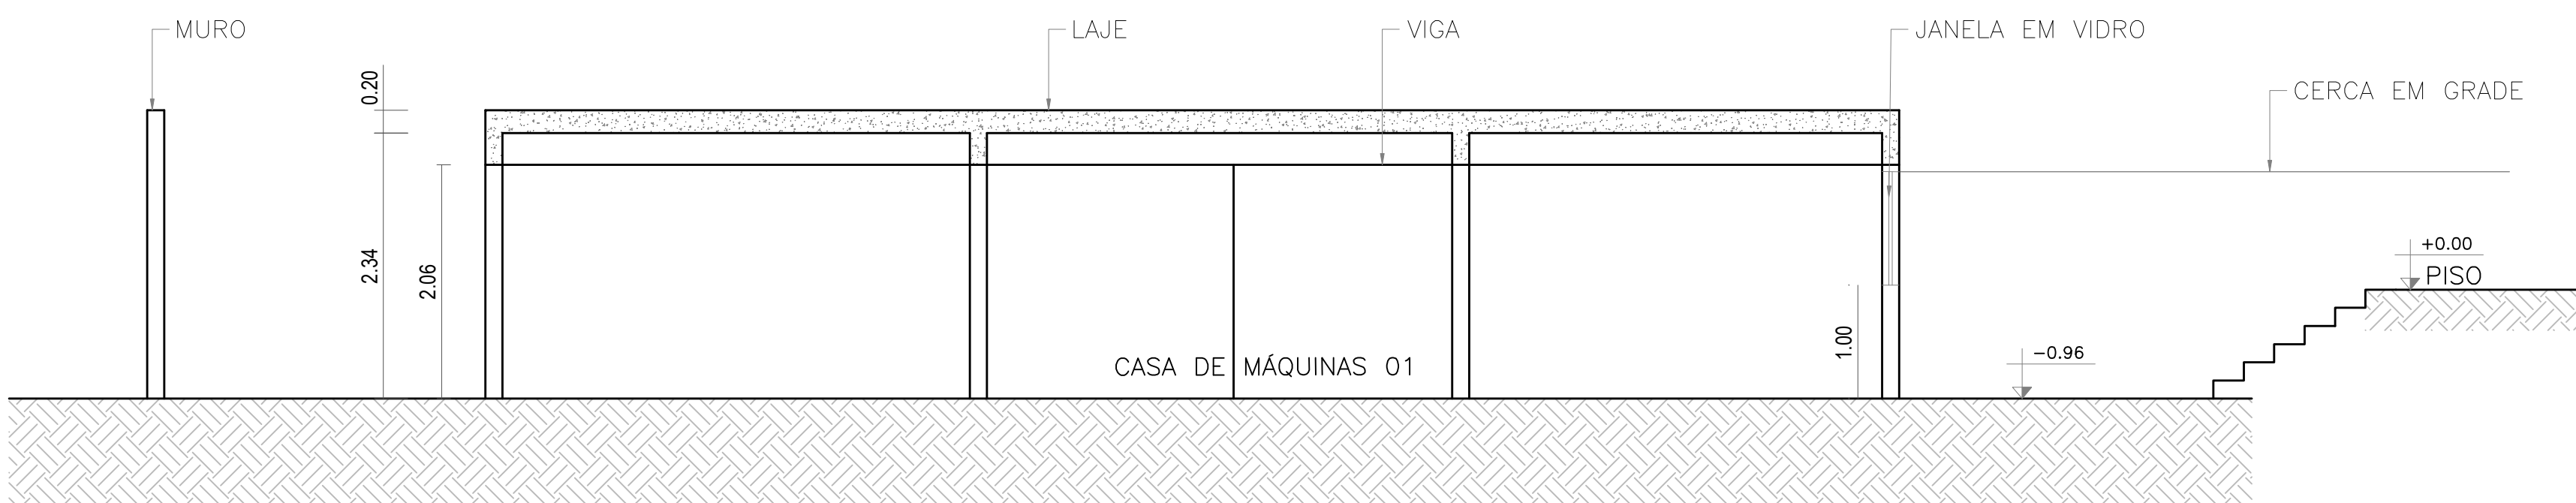

CORTE BB: CASA DE MÁQ.01
ESCALA: 1:50

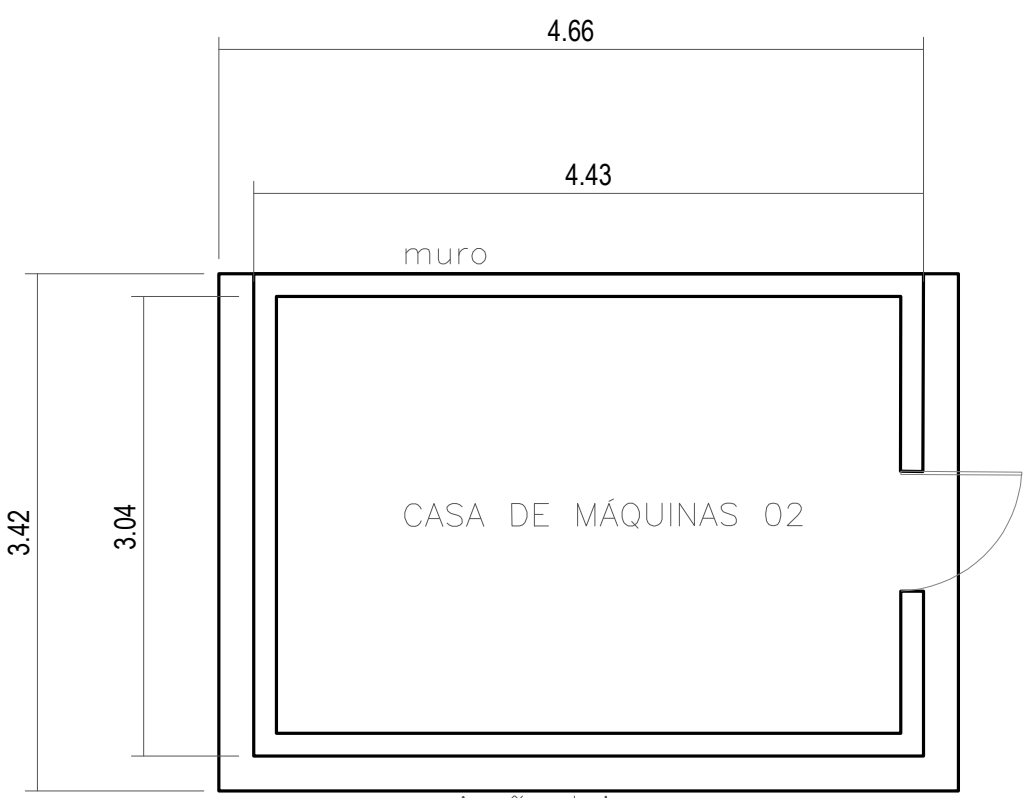


PLANTA BAIXA: CASA DE MÁQ.02
ESCALA: 1:50

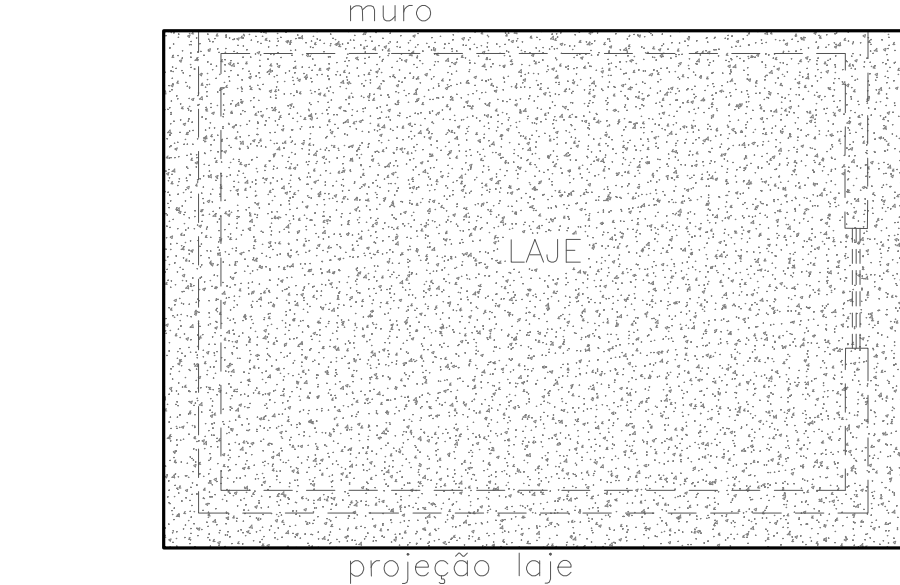


PLANTA DE COBERTURA: CASA DE MÁQ.02
ESCALA: 1:50



CORTE AA: CASA DE MÁQ.02
ESCALA: 1:50

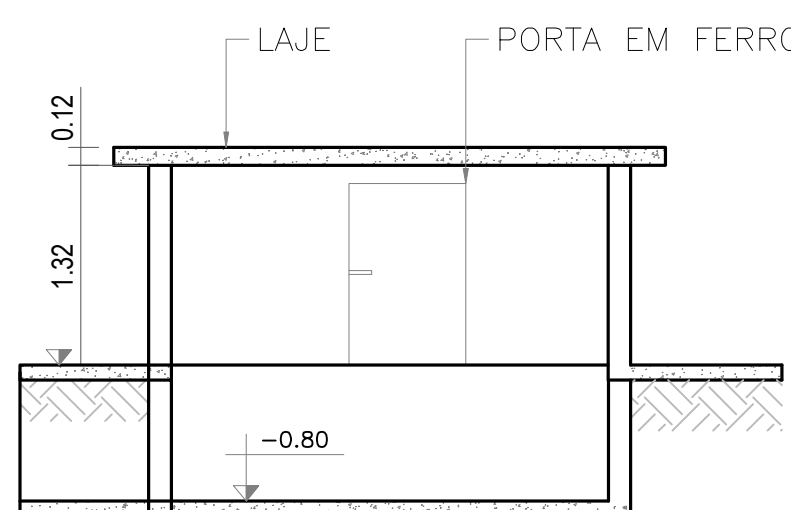

CORTE BB: CASA DE MÁQ.02
ESCALA: 1:50

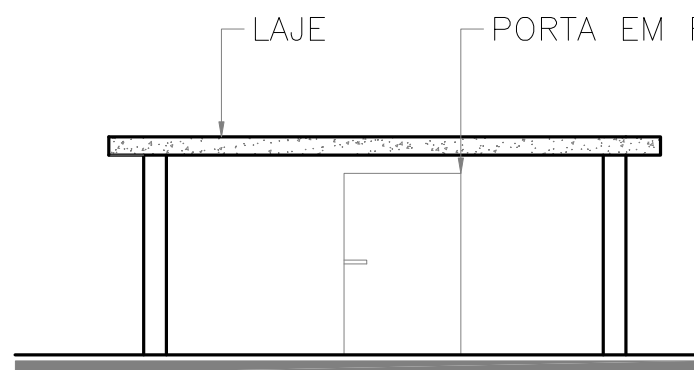

FACHADA PRINCIPAL: CASA DE MÁQ.02
ESCALA: 1:50



1. () Aprovação da Análise do Projeto;
2. () Substituição de Projeto: Protocolo Original nº _____;
3. () Com Observação para Habilitar-se a _____;
4. () Modificação de Projeto: por planilha, Protocolo Anterior: de n.º _____ para n.º _____.

ANANINDEÚA - PA	
SERVIÇO SOCIAL DO COMÉRCIO SESC/ARPA PROPRIETÁRIO CNPJ: 03.593.364/0006-25 JÉSSICA POLIANA MOREIRA DOS SANTOS AUTOR DO PROJETO CAU/CREA: 1516877411 CREAP/PA JÉSSICA POLIANA MOREIRA DOS SANTOS RESPONSÁVEL TÉCNICO CAU/CREA: 1516877411 CREAP/PA PROJETO DE SEGURANÇA CONTRA INCÊNDIO E EMERGÊNCIAS REGISTRADO NA ART DE Nº PA0202076523	
ESPAÇO RESERVADO PARA APROVAÇÃO DO CBMPA	
Corpo de Bombeiros Militar do Pará Centro de Atividades Técnicas PROJETO SOCIAL Nº: _____ APROVADO DATA: _____	
1. () Aprovação da Análise do Projeto; 2. () Substituição de Projeto: Protocolo Original nº _____; 3. () Com Observação para Habilitar-se a _____; 4. () Modificação de Projeto: por planilha, Protocolo Anterior: de n.º _____ para n.º _____.	
DETALHE: ESPECIAL	LOCAL: AV. GOVERNADOR HÉLIO GUEIROS, 110 CEP: 67.130-370 COQUEIRO - ANANINDEÚA/PA
DESCRIÇÃO: Sinalização, Iluminação e Saldos de Emergência, Extintores, Hidrantes e Sistema de Alarme de Incêndio.	CAD: JARLENE COSTA (cad. Inscrição/CPTE: 00776) Lat.: 1° 21' 44" S Long.: 48° 25' 16" O
ANEXO: PROJETO ARQUITETÔNICO: PLANTAS BAIXA E DE COBERTURA, CORTES E VISTAS - CASAS DE MÁQUINAS 01 E 02	
BAIXO	CAD: 3514-0/00
ESCALA: INDICADA	ARQ
CÁDULA DE CENSO DE PLANTAS E ÁREAS VIZINHAS (PT 01)	ÁREA COBERTA E ÁREA VIZINHAS (PT 01)
200 M ² /m ²	10.837,76 m ²
GRUPO: M/ DIVISÃO: M-3	DATA: JULHO/ 2022
	21